



设计人：王东明 审核人：马婷婷 专业负责人：谭建红 设计日期：2026.04.17 图号：A1841X594

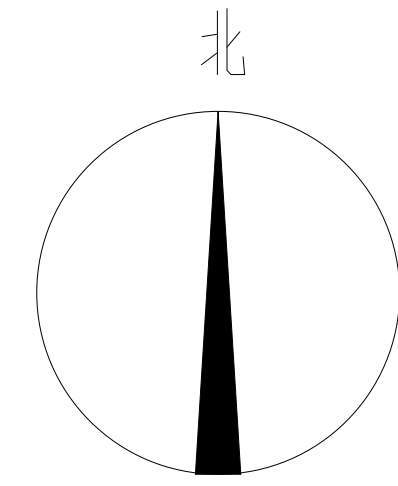

1:500

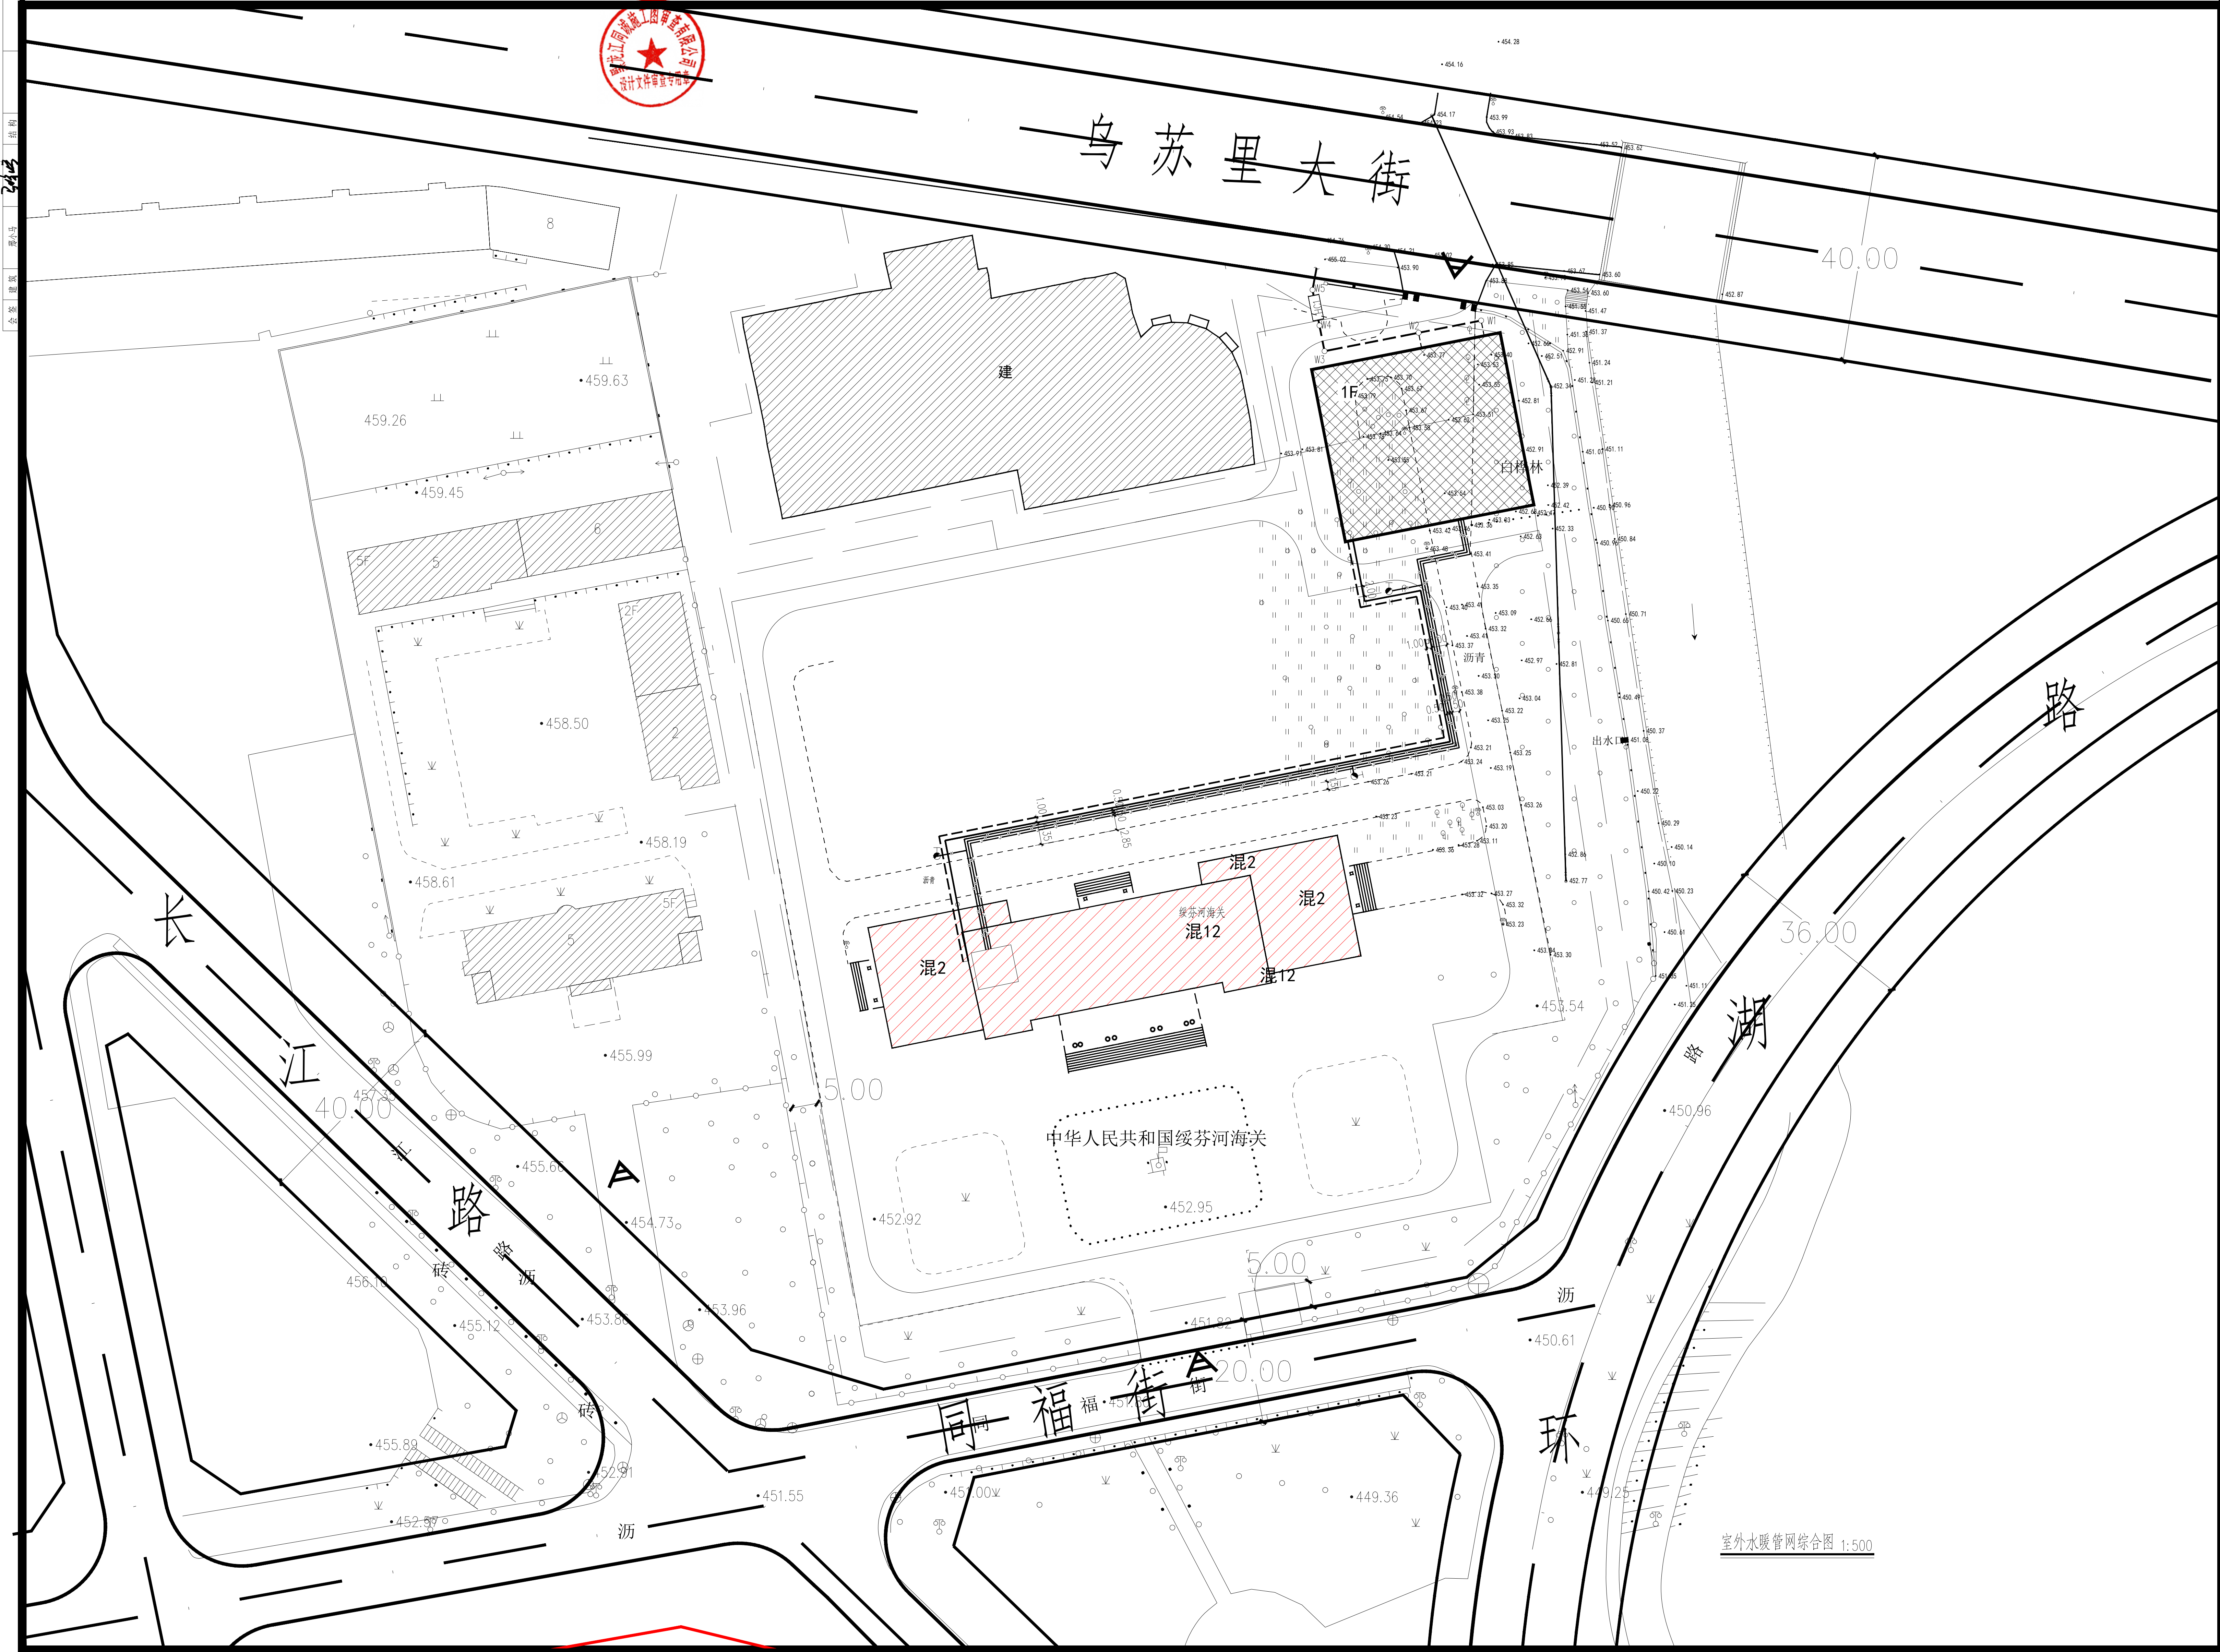

- X—X—X— 室外消防管线
- U—U—U— 室外给水管线
- W—W—W— 室外采暖回水管线
- V—V—V— 室外采暖供水管线

图例

中宇建筑设计院(浙江)有限公司
建设印章(盖章)
姓名: 王东明 身份证号: A1841X594
日期: 2026.04.17
浙江省住房和城乡建设厅监制

中宇建筑设计院(浙江)有限公司
ZHONGYU DESIGN INSTITUTE (ZHEJIANG) CO., LTD.
浙江省住房和城乡建设厅监制

项目负责人	马婷婷	2412
专业负责人	王东明	2412
设计人	马婷婷	2412
审核人	谭建红	谭建红
校对人	叶冰瑶	叶冰瑶
制图人	谭建红	谭建红
审核人	谭建红	谭建红

建设单位: CONSTRUCTION COMPANY
中华人民共和国绥芬河海关
工程名称: 绥芬河海关边检站生活设施保障能力提升工程(二期)
工程名称: 绥芬河海关新建车场项目
图名: DRAWING TITLE
室外水暖管网综合图

工程编号: JSHJ26030 图号: 水施-03
专业: 给排水 设计阶段: 施工图
版次: 日期: 2026.09
审查类型: A1841X594