


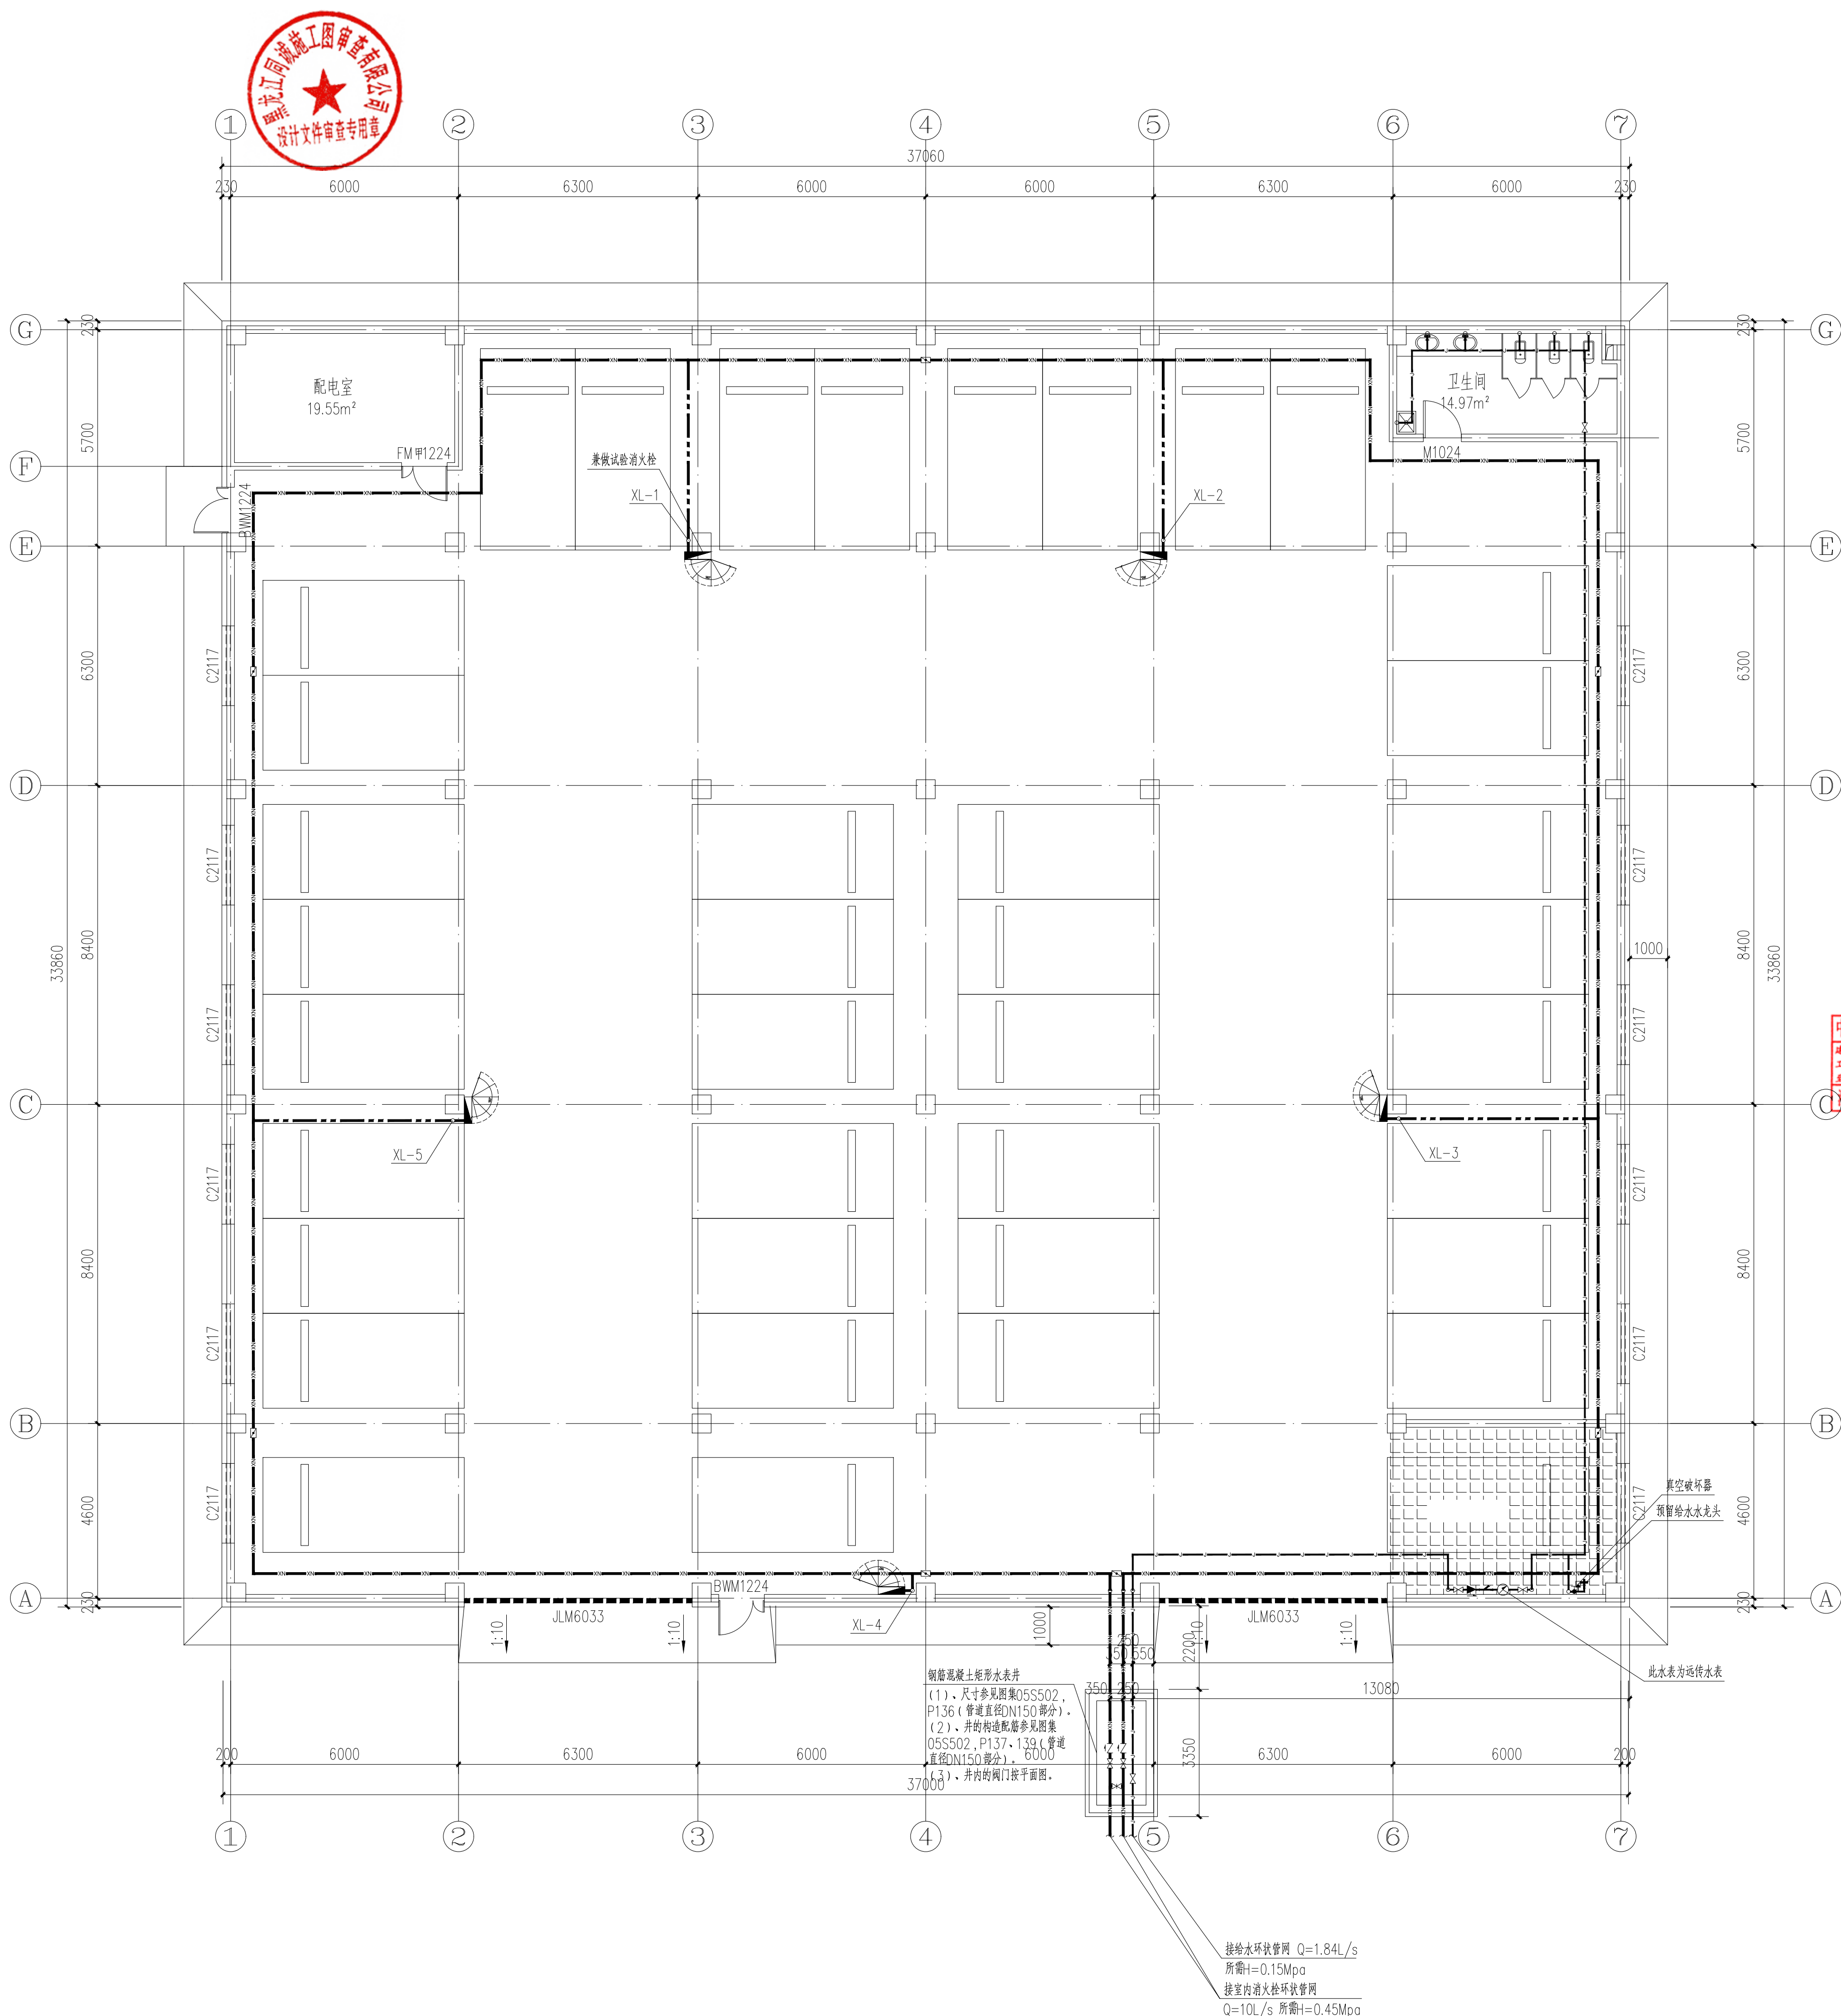

一层给水、室内消火栓给水平面图 1:100

中宇建筑设计院(浙江)有限公司
建筑行业(建筑工程)甲级(有效期★NO:A133A2491
至2029年12月17日)
浙江省住房和城乡建设厅监制

姓名	马婷婷	签名	马婷婷
专业负责人	覃建红	签字	覃建红
设计人	覃建红	签字	覃建红

注册(执业)章

中华人民共和国注册公用设备工程师(给水排水)

姓名: 覃建红

注册号: 33001655 CS007

有效期: 至2029年04月



預留章

--	--

主 題

御覽

三三三

负责人	马婷婷	24号
项目负责人	王东明	24号
项目负责人	马婷婷	24号
项目负责人	曹建红	24号
项目负责人	叶冰瑶	24号
项目负责人	曹建红	24号
项目负责人	曹建红	24号

工程名称 PROJECT NAME	哈尔滨海关艰苦地区边关生活 设施保障能力提升工程(二期)
-------------------------	---------------------------------

工程编号	SHJ.126030	图号	水施-01
PROJECT NO.		DRAWING NO.	
专业	给排水	设计阶段	施工图
PROFESSION		DESIGN	
版次		日期	2026.09
VERSION		DATE	