
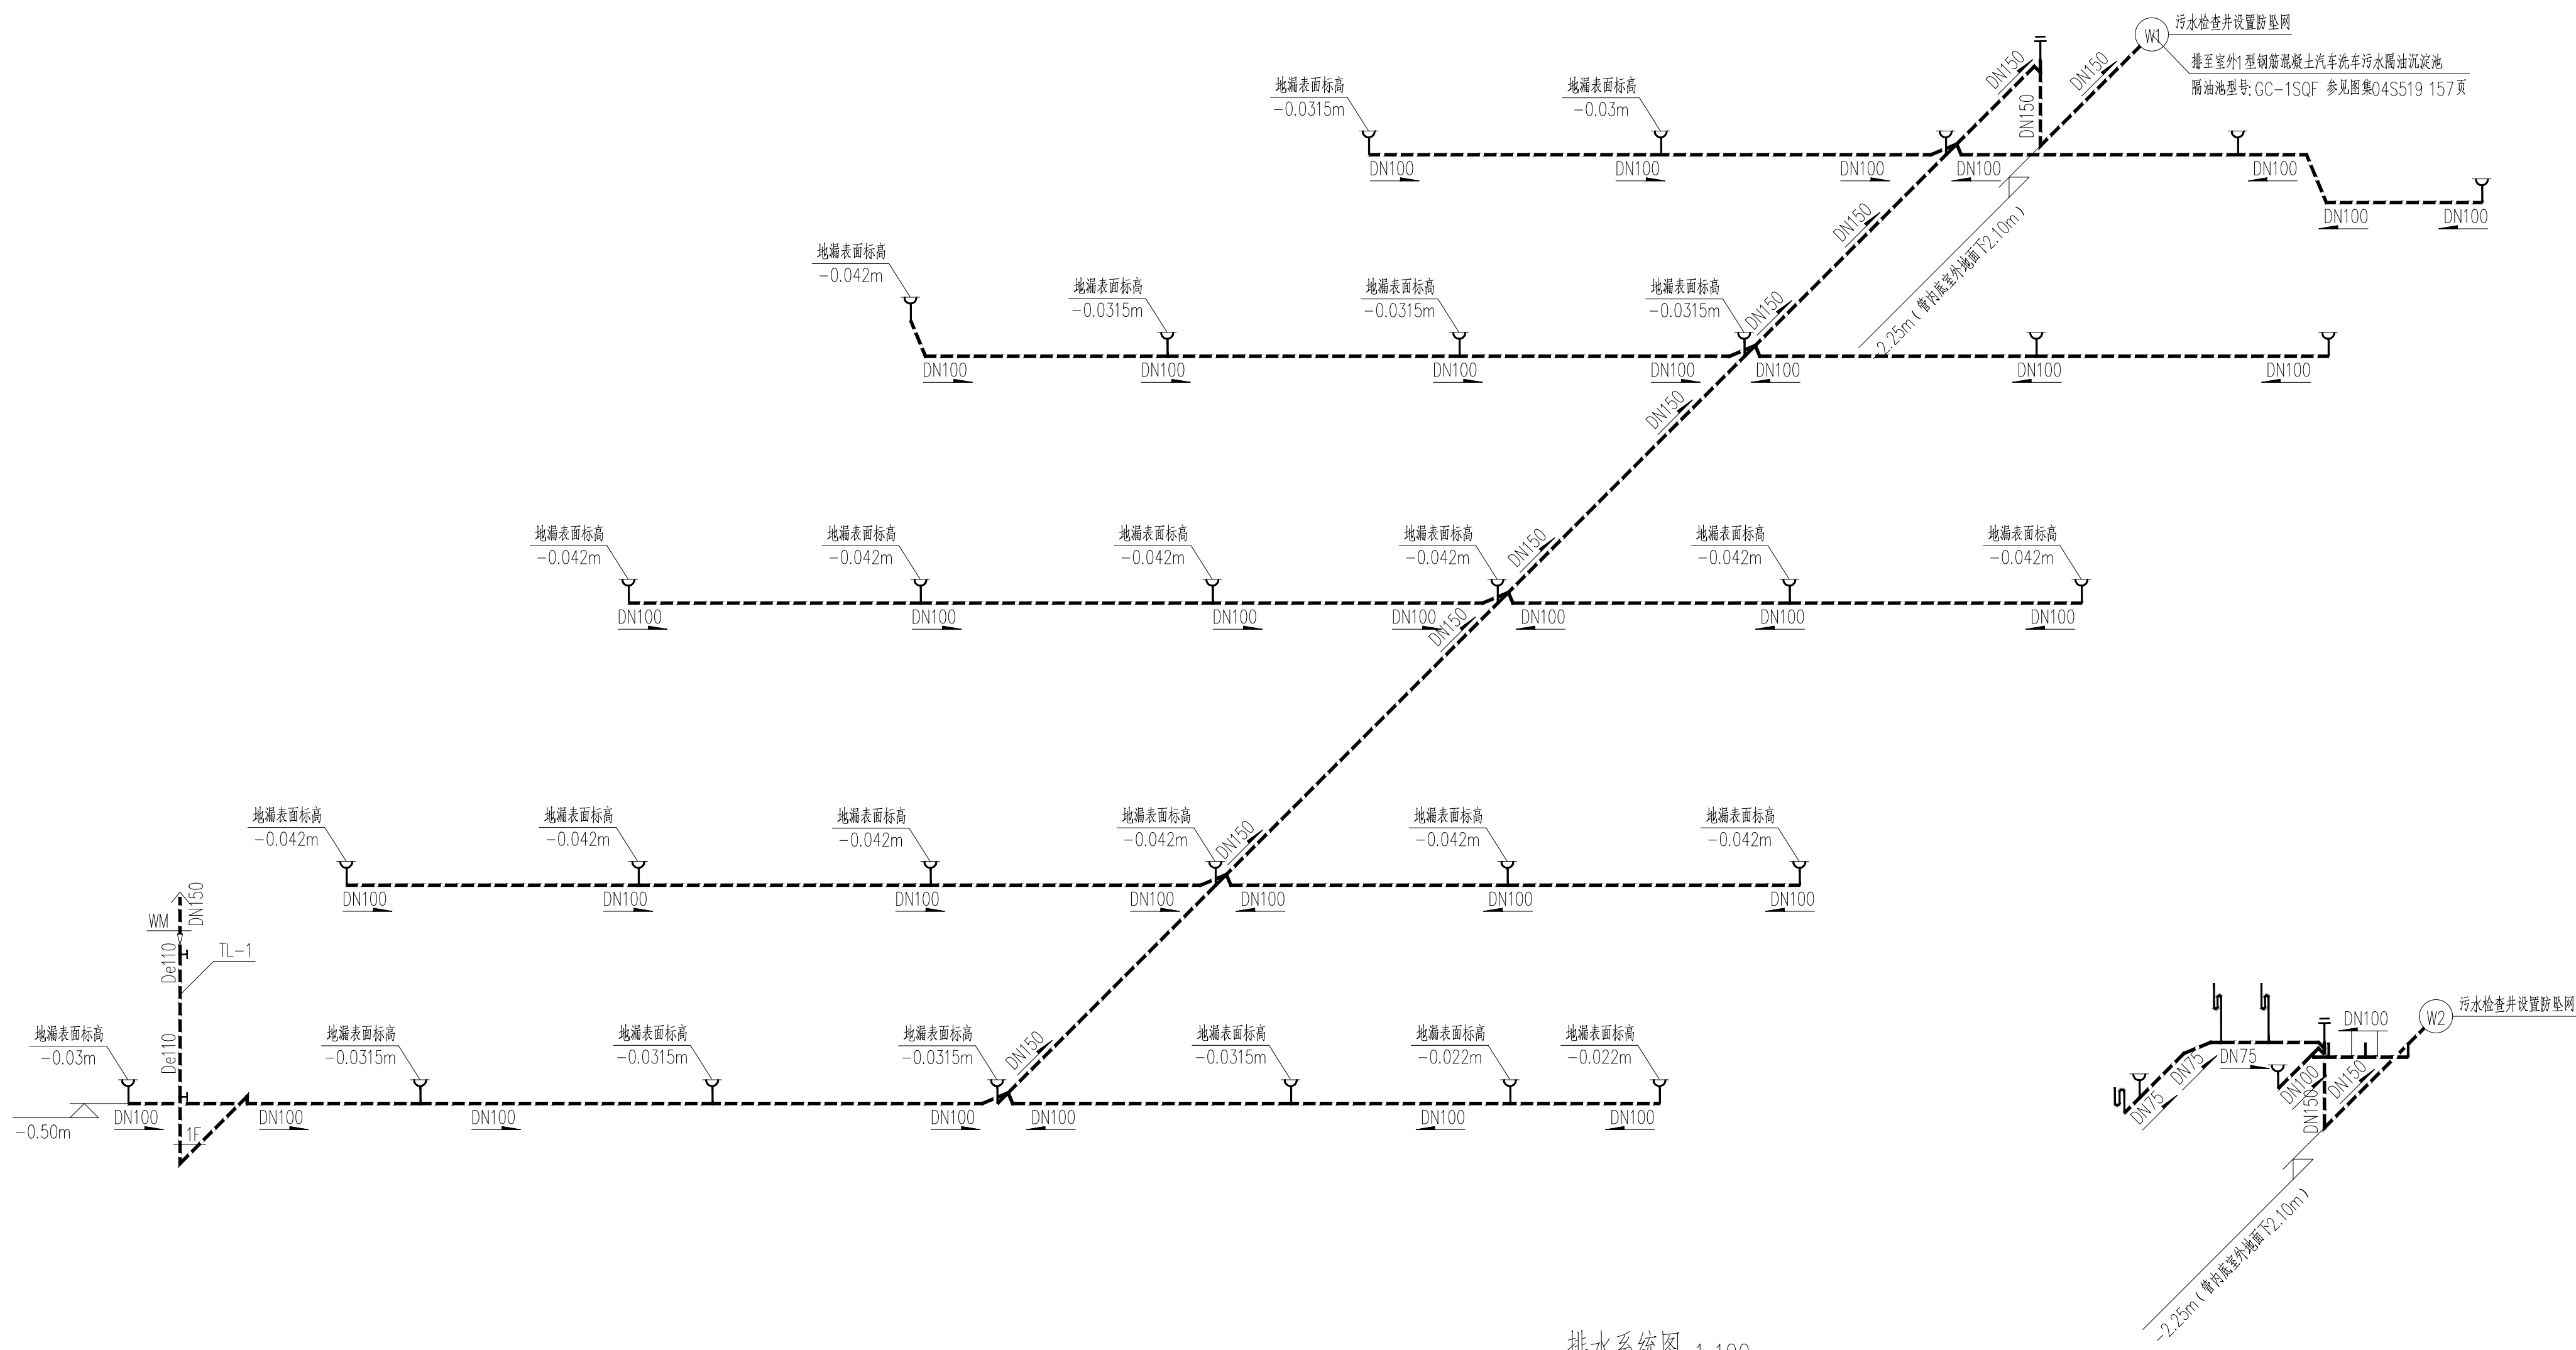


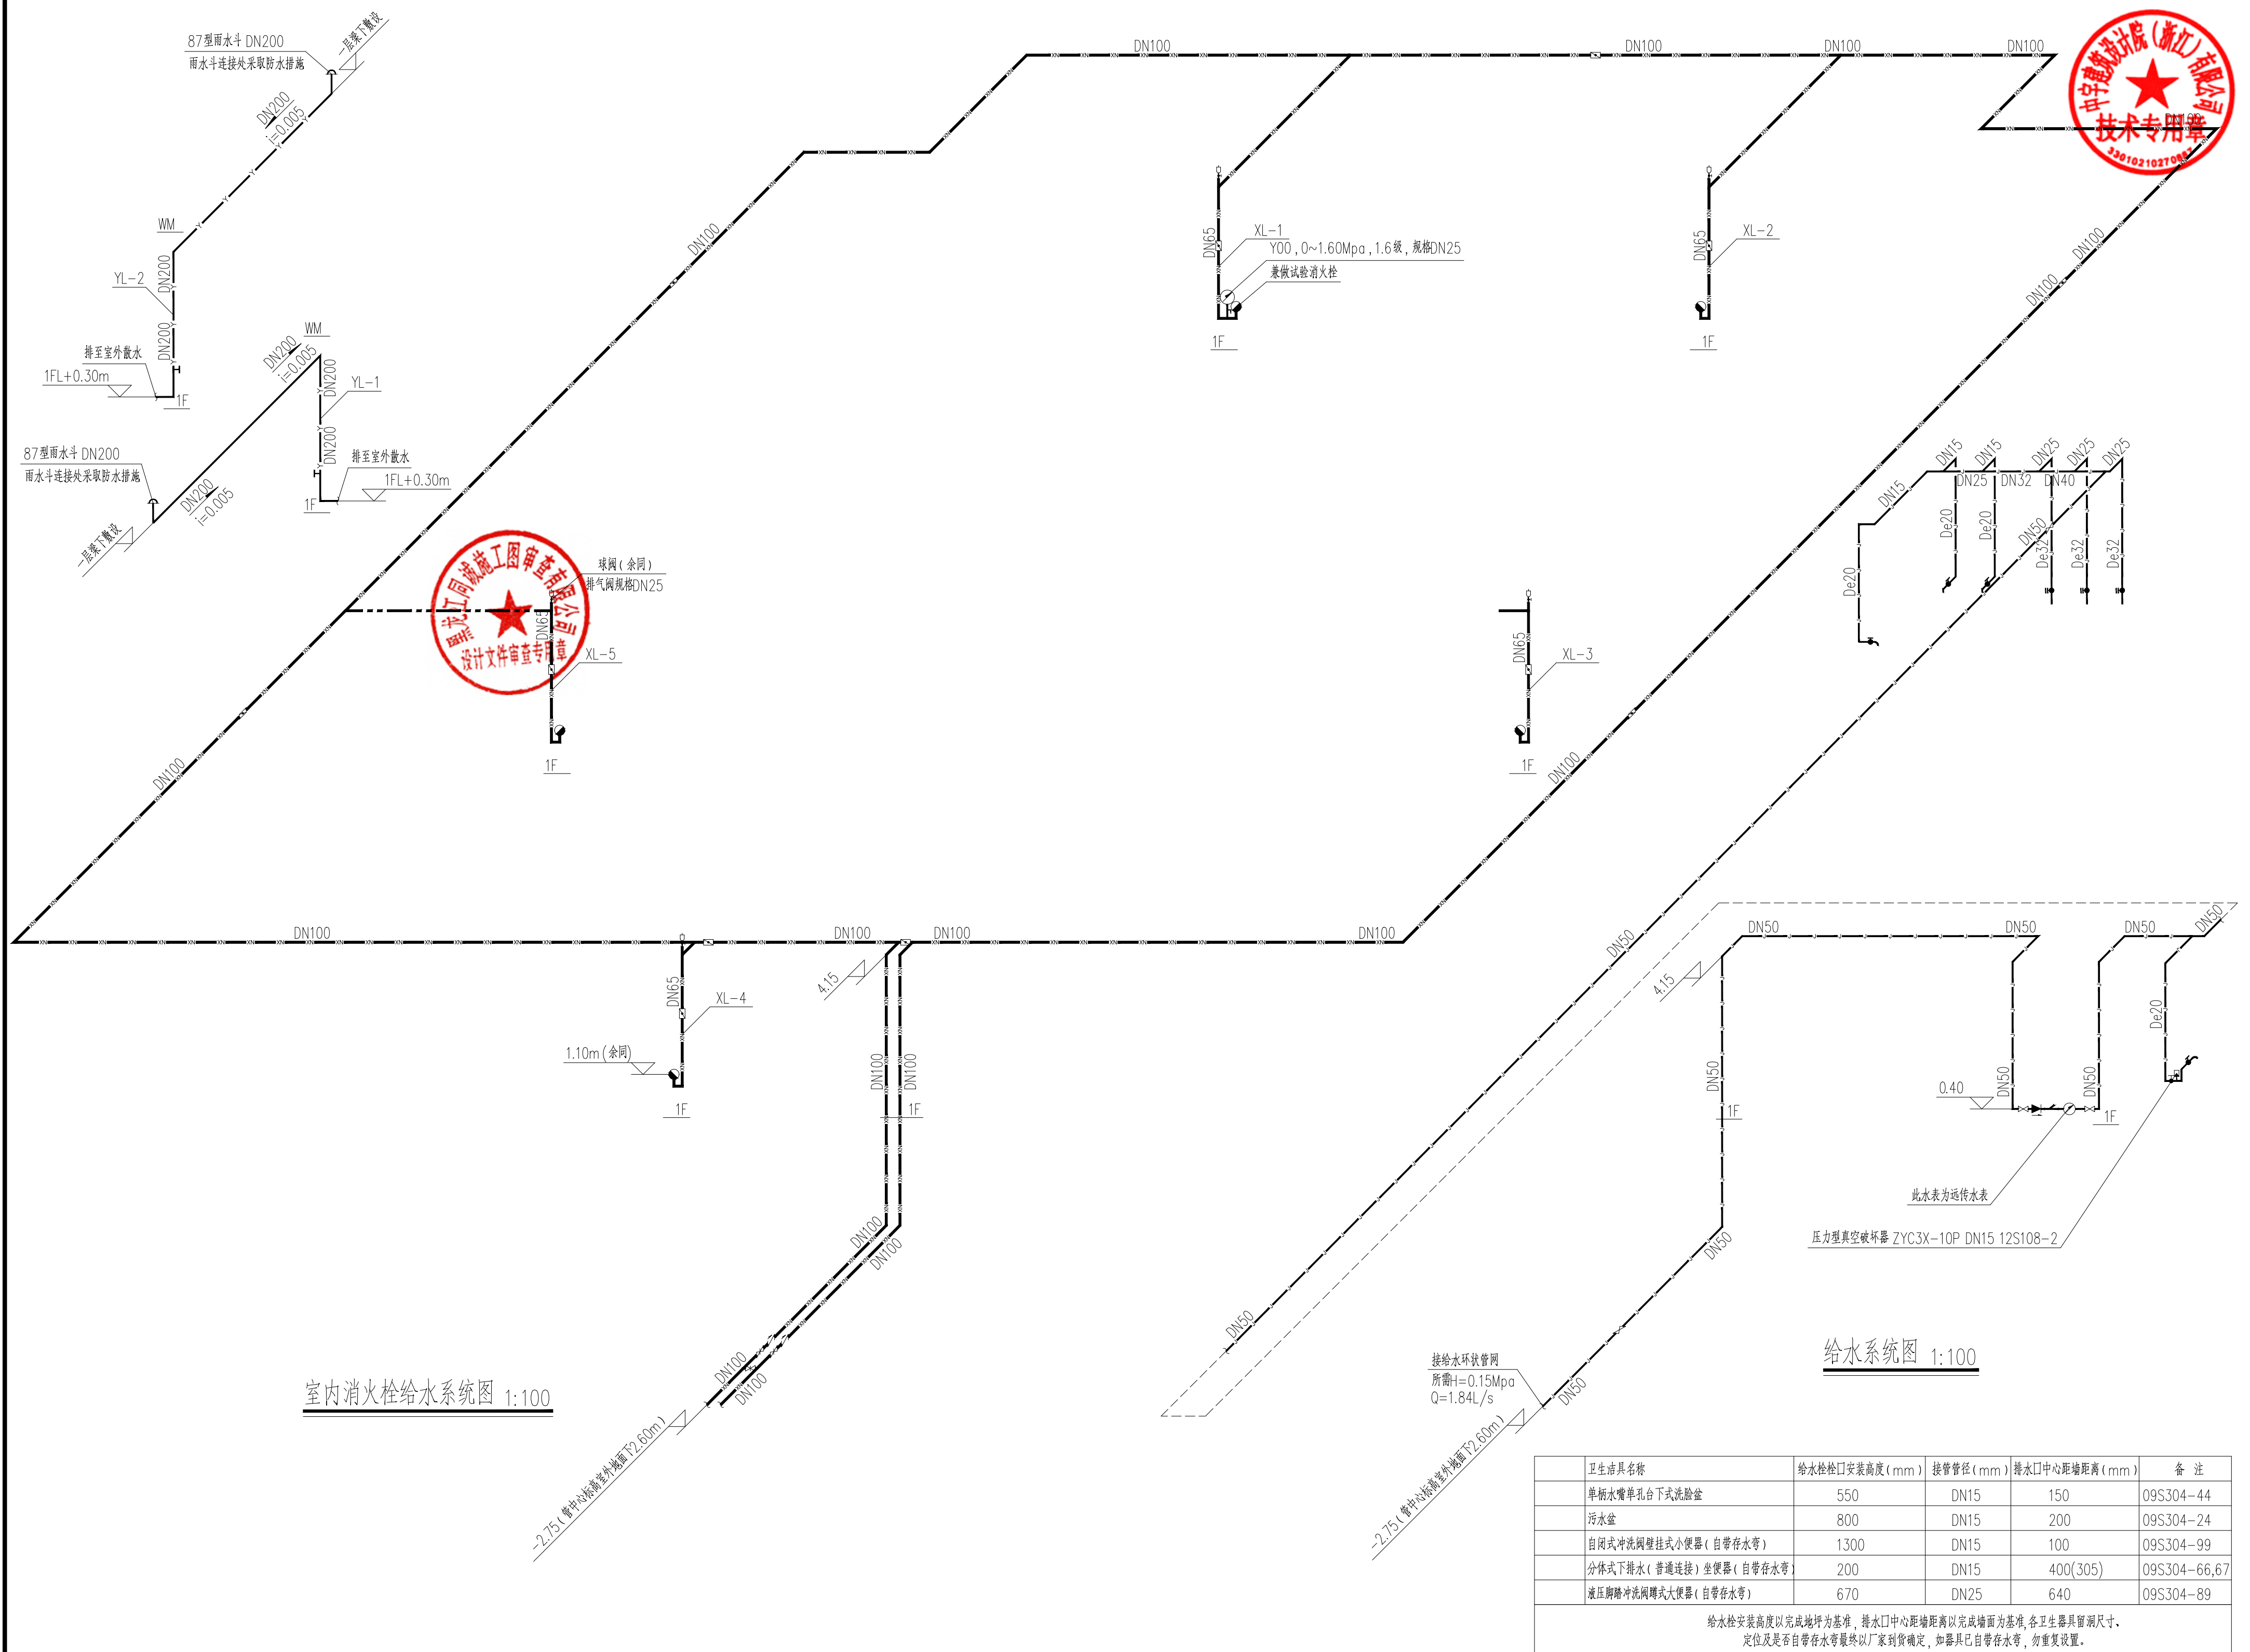

排水系统图 1:100

工程编号 SHL120030 专业 给排水 图号 给排水施工图 日期 2006.09		工程名称 污水处理厂生活污水处理能力提升工程(二期) 子项名称 绥芬河污水处理厂新建车库项目 图名 排水系统图		工程名称 污水处理厂生活污水处理能力提升工程(二期) 子项名称 绥芬河污水处理厂新建车库项目 图名 排水系统图	
设计人 王东明 审核人 马婷婷 校对人 马婷婷 设计人 叶冰峰 审核人 叶冰峰 设计人 谭建红 审核人 谭建红		设计人 王东明 审核人 马婷婷 校对人 马婷婷 设计人 叶冰峰 审核人 叶冰峰 设计人 谭建红 审核人 谭建红		设计人 王东明 审核人 马婷婷 校对人 马婷婷 设计人 叶冰峰 审核人 叶冰峰 设计人 谭建红 审核人 谭建红	
设计单位 中宇建筑设计有限公司 设计人 王东明 审核人 马婷婷 校对人 马婷婷 设计人 叶冰峰 审核人 叶冰峰 设计人 谭建红 审核人 谭建红		设计单位 中宇建筑设计有限公司 设计人 王东明 审核人 马婷婷 校对人 马婷婷 设计人 叶冰峰 审核人 叶冰峰 设计人 谭建红 审核人 谭建红		设计单位 中宇建筑设计有限公司 设计人 王东明 审核人 马婷婷 校对人 马婷婷 设计人 叶冰峰 审核人 叶冰峰 设计人 谭建红 审核人 谭建红	