



广州世方建筑设计有限公司
GUANGZHOU SHIFANG ARCHITECTS AND ENGINEERS LTD

建筑行业（建筑工程）甲级；风景园林工程
设计乙级；市政行业（道路工程、给水工程、
排水工程、桥梁工程）专业乙级；
证书编号：A244062074
NATIONAL DESIGN LICENSE No. A244062074

地址 Add：广州市南沙区进港大道星河东悦汇A栋14楼
邮箱 E-mail：6827677@qq.com
电话 Tel：020-39922677

翁源县龙仙镇中心卫生院新院区升级改造项目
(原翁源县人民医院体检中心及二门诊)
施工图
给排水专业



广州世方建筑设计有限公司
2026年06月



广州世方建筑设计有限公司

GUANGZHOU SHIFANG ARCHITECTS AND ENGINEERS LTD


图纸目录

DRAWINGS DIRECTORY

共 张; 第 张 阶段 STATUS 施工图

建设单位 CLIENT	翁源县龙仙镇中心卫生院	审定 AUTHORIZED BY	张力丹	张力丹	专业负责 CHIEF	李久安	李久安	专业 PROFESSION	给排水
工程名称 PROJECT	翁源县龙仙镇中心卫生院新院区升级改造项目 (原翁源县人民医院体检中心及二门诊)	审核 AUDITED BY	黄俊	黄俊	项目负责 PROJECT CHIEF	郑伟钦	郑伟钦	版本号 REVISION	01
子项名称 SUB-TITLE		校对 CHECKED BY	廖舒燕	廖舒燕	设计 DESIGN	张健荣	张健荣	日期 DATE	2026. 06

序号 NO.	图 纸 名 称 TITLE	图 号 DRAWN NO.	规 格 SIZE	附 注 ANNOTATIONS
01	建筑给水排水设计总说明(一)	SS-01	A2	
02	建筑给水排水设计总说明(二)	SS-02	A2	
03	建筑给水排水设计总说明(三)	SS-03	A2	
04	热水系统图	SS-04	A2	
05	行政楼首层给排水平面图 行政楼二层给排水平面图 行政楼三层给排水平面图	SS-05	A2	
06	门诊楼四层给排水平面图	SS-06	A2+1/4	
07	门诊楼五层给排水平面图	SS-07	A2+1/4	
08	门诊楼六层给排水平面图	SS-08	A2+1/4	
09	门诊楼屋面层给排水平面图	SS-09	A2+1/4	
10	卫生间给排水大样一	SS-10	A2	
11	卫生间给排水系统图	SS-11	A2	
12	首层手术室给排水平面图	SS-12	A2	
13	实验室给排水平面图	SS-13	A2	
14				
15				
16				
17				
18				
19				
20				
21				
22				
23				
24				
25				
26				
27				
28				
29				
30				
31				
32				
33				
34				
35				
36				
37				
38				

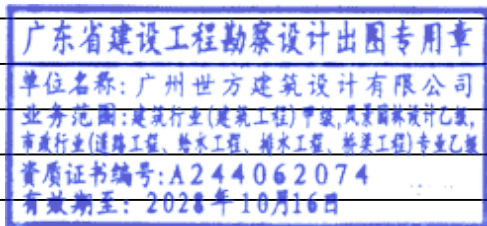

给排水主要设备表

选用国标图集目录


序号	图集号	图集名称	序号	图集号	图集名称
1	12S101	矩形水箱	16	13S409	装配式钢筋混凝土水箱(装配式水箱及装配式水箱)
2	01S5105	常用小型仪表及特种阀门选用安装	17	10S5411	建筑给水复合金属管安装
3	12S108-1	钢制立式静压池选用及安装	18	05S502	室外给水管道埋设保护措施
4	12S108-2	真空破不漏池选用及安装	19	20S515	排水检查井
5	04S301	潜水设备附件选用安装	20	16S518	雨水口
6	09S302	雨水斗选用与安装	21	04S519	小型排水构筑物
7	09S304	卫生设备安装	22	04S520	埋地塑料排水管道施工
8	08S305	小型潜水排污泵选用及安装	23	08S5523	建筑小区塑料排水检查井
9	14S307	住宅用、工给排水管道安装	24	03S702	钢制燃气热力水池
10	03S401	管道和设备保温, 防结露及电伴热			
11	03S402	室内管道支架及吊架			
12	02S403	铜制管件			
13	02S404	防水套管			
14	10S406	建筑排水塑料管道安装			
15	11S405-2	建筑给水聚丙烯类塑料管道安装			

注: 本图集目录按来源自前, 图中引用图(如排水热水管图集)与现行规范不一致时, 应以现行规范为准。


给水排水图例

注:一栏中有两个图例时,左边为平面图中图例,右边为系统图中图例(通气帽除外)。


TABLE 1

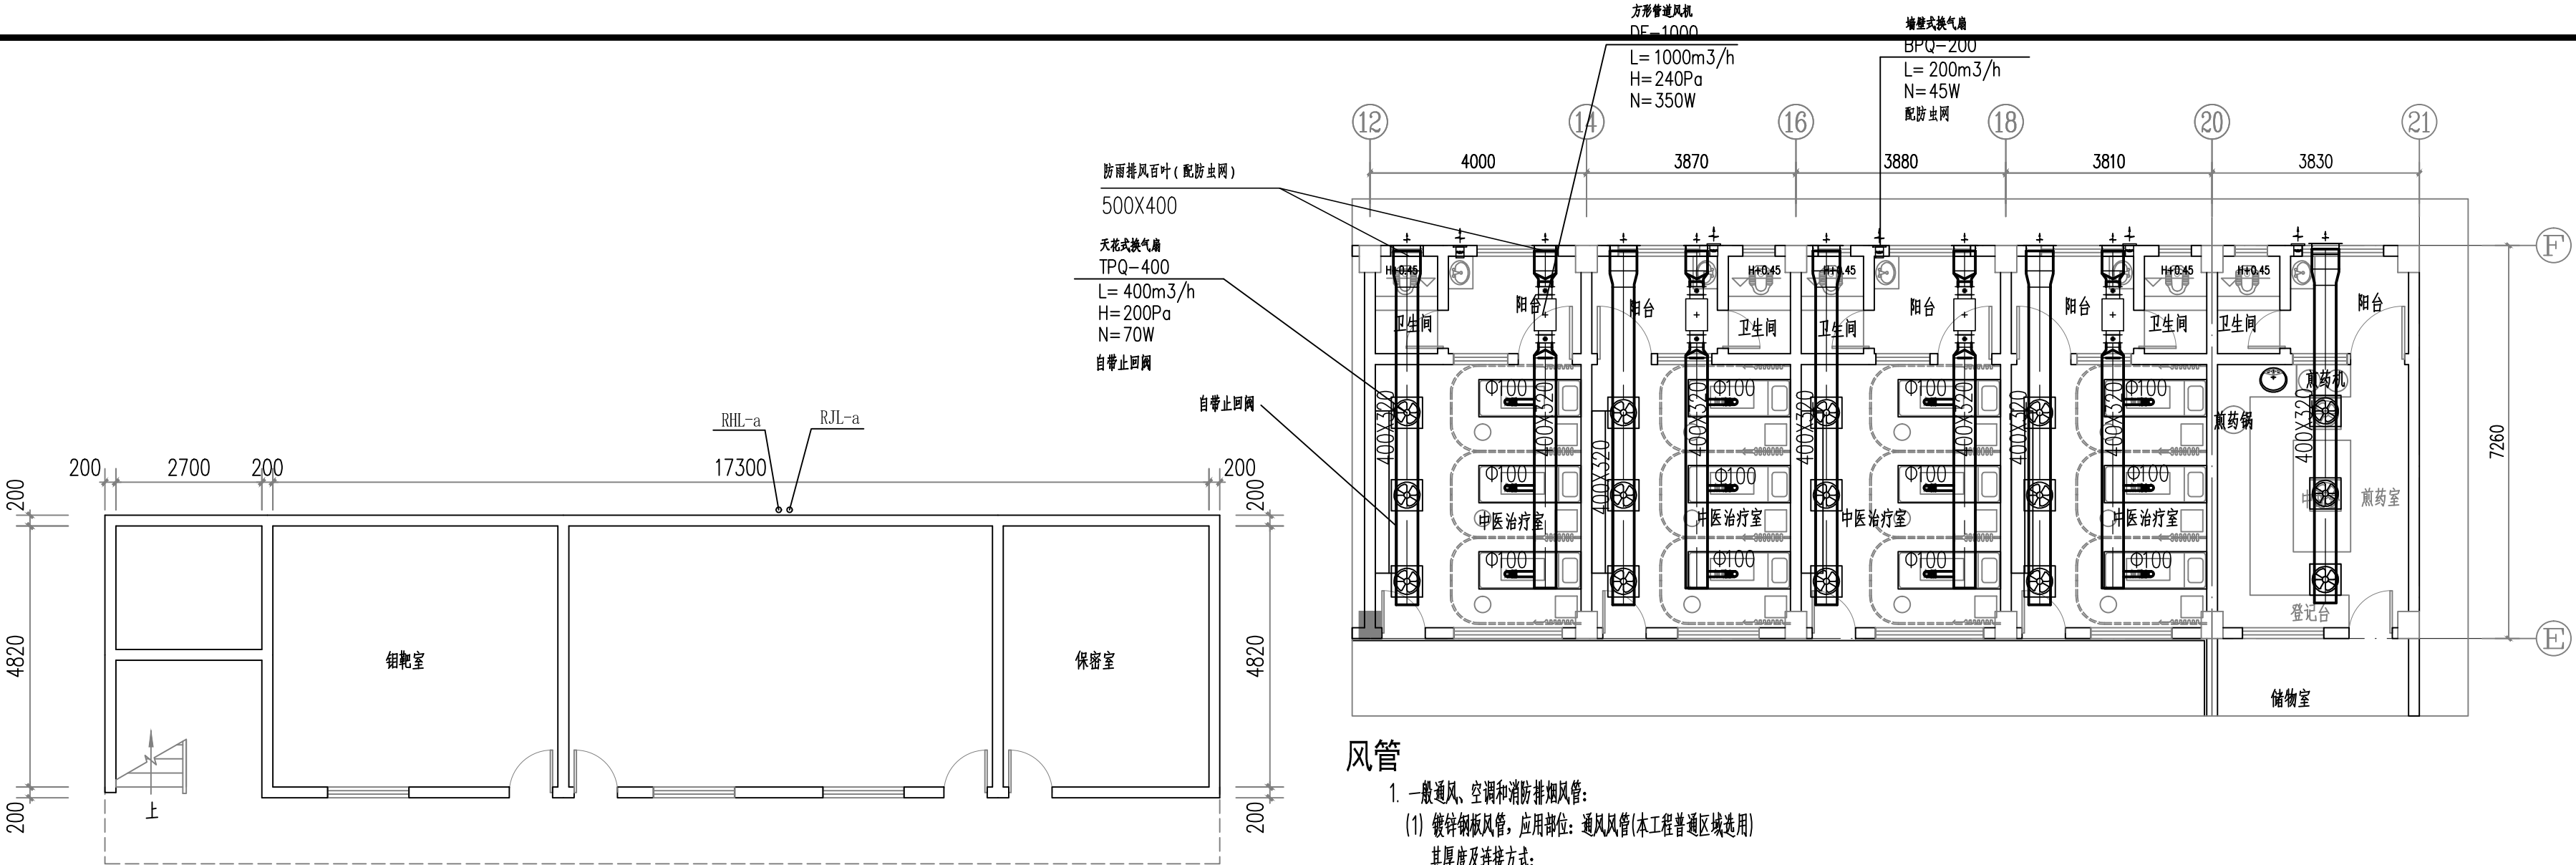


行政楼首层给排水平面图 1:100

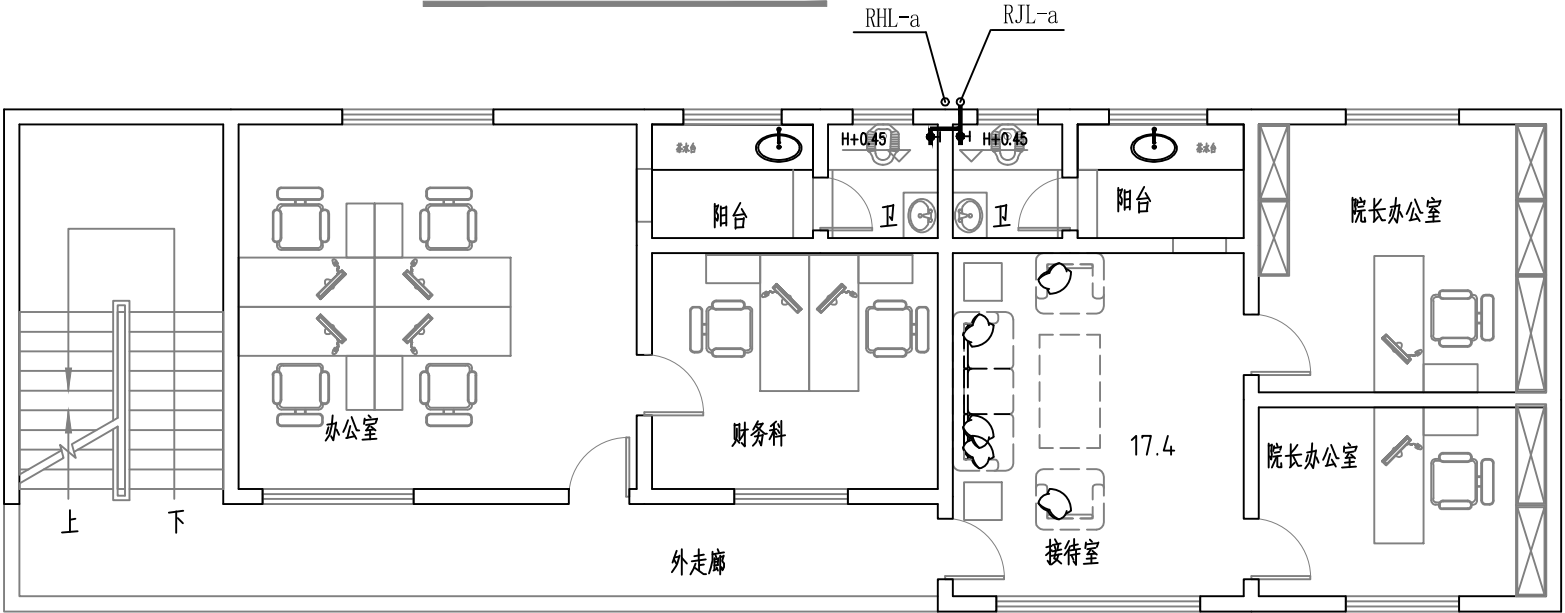

行政楼二层给排水平面图 1:100

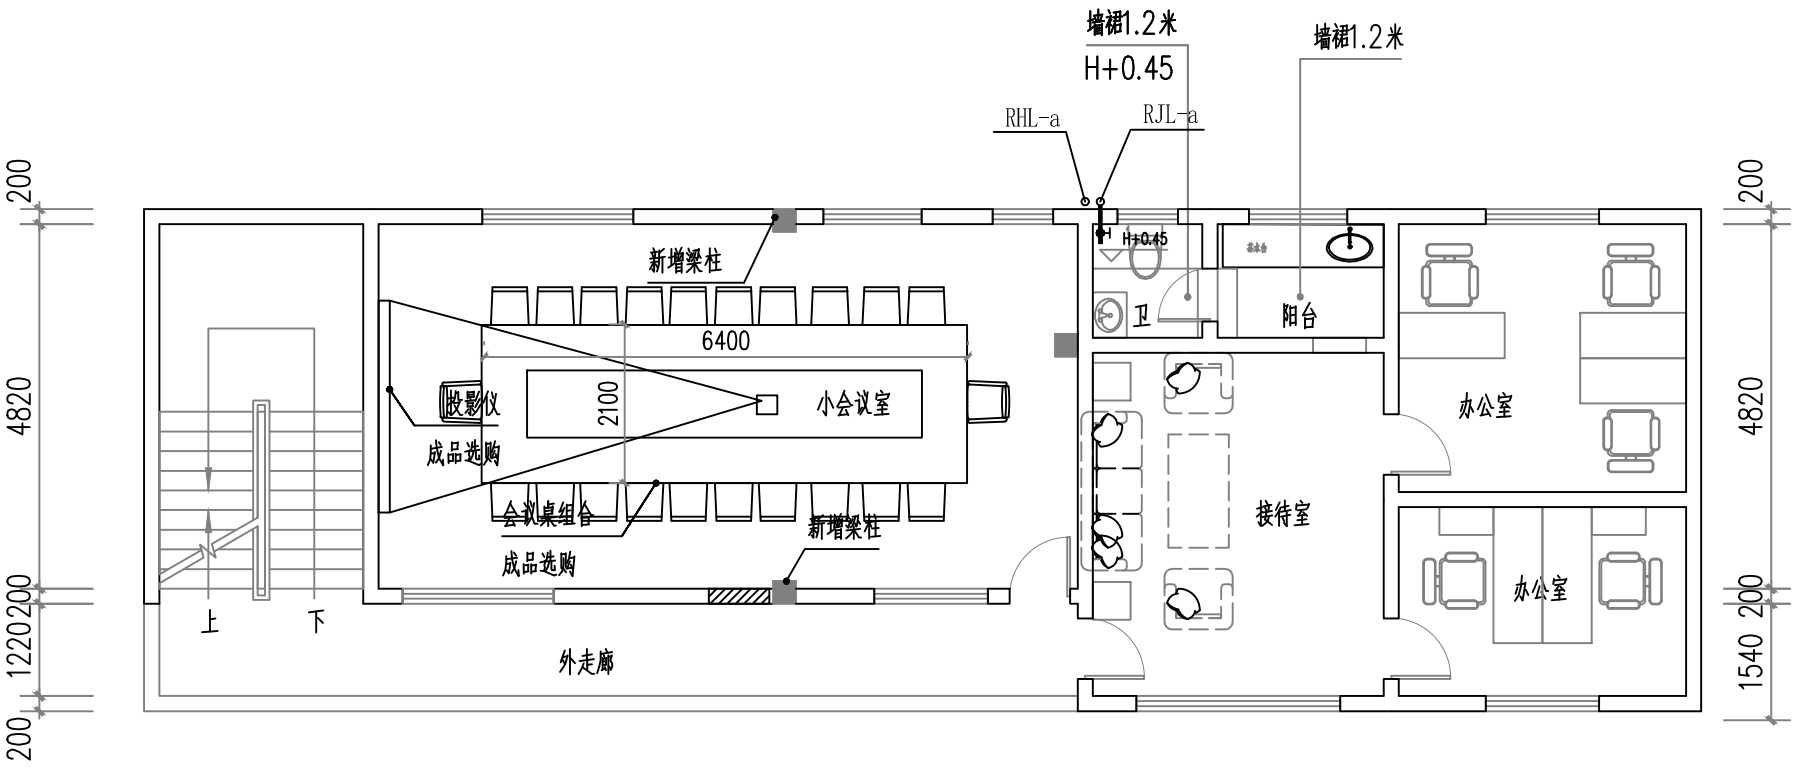

行政楼三层给排水平面图 1:100

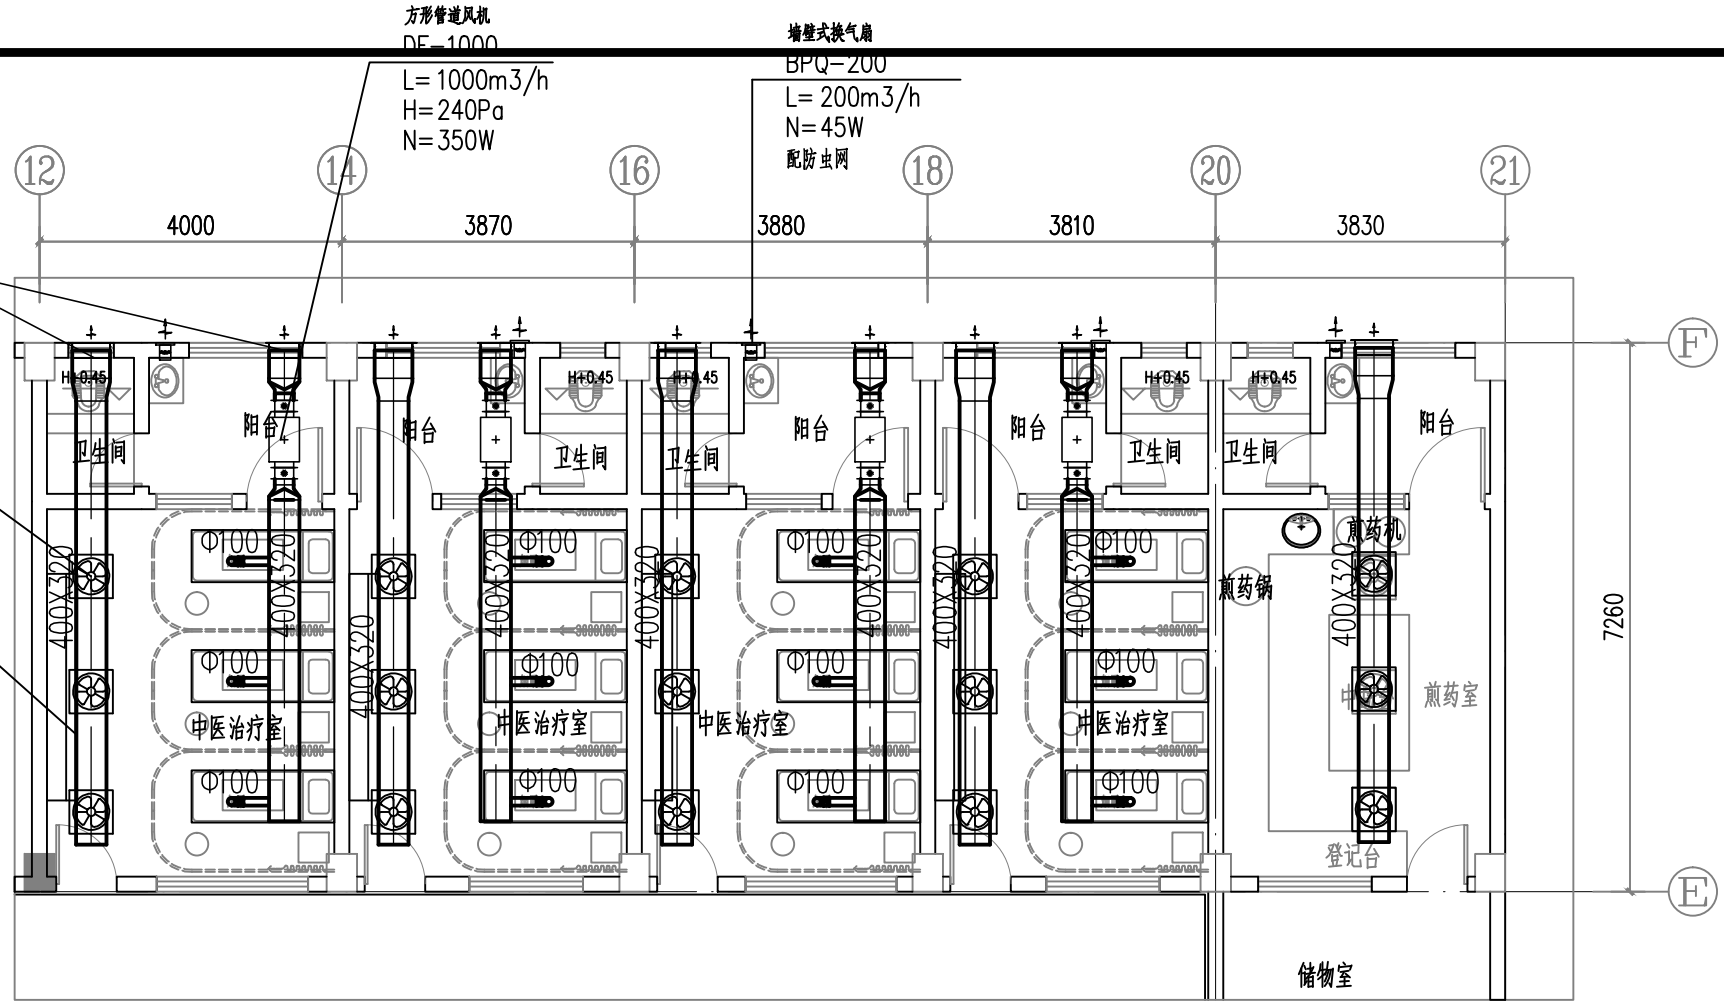

风管

- 一般通风、空调和消防排烟风管：
 - 镀锌钢板风管，应用部位：通风风管(本工程普通区域适用)

其厚度及连接方式：


风管直径 或长边尺寸b(mm)	类别 微压、低压系统 风管(mm)	中压系统风管(mm)		高压系统 风管(mm)	除尘系统 风管(mm)	法兰连接 (mm)	法兰 垫片
		圆形	矩形				
b≤320	0.5	0.5	0.5	0.75	2.0	25x3	橡胶板
320<b≤450	0.5	0.6	0.6	0.75	2.0		
450<b≤630	0.6	0.75	0.75	1.0	3.0		
630<b≤1000	0.75	0.75	0.75	1.0	4.0	30x3	
1000<b≤1500	1.0	1.0	1.0	1.2	5.0		
1500<b≤2000	1.0	1.2	1.2	1.5	5.0	40x4	
2000<b≤2500	1.2	1.2	1.2	1.5	5.0		
2500<b≤4000	1.2	1.2	1.2	1.5	5.0		

- 注：1) 微、低、中、高压系统的压力范围分别为（单位：Pa）：微压系统：-125≤P，P≤125；低压系统：-500≤P<-125，125<P≤500；中压系统：-1000≤P<-500，500<P≤1500；高压系统：-2000≤P<-1000，1500<P≤2500。
- 2) 螺旋风管的钢板厚度可按圆形风管减少10%~15%。
- 3) 不适用于地下人防与防火隔墙的预埋管。
- 4) 加压送风及消防补风系统风管钢板厚度按中压系统；排烟系统风管钢板厚度按高压系统。
- 5) 当通风、空调系统与消防排烟系统共用时，风管按消防排烟风管处理，排烟风管的法兰垫料采用石棉橡胶板或其它不燃材料。
- 6) 风管加固：矩形风管边长≥630mm和保温风管边长≥800mm时，应采取加固措施。本工程采用措施为：≤800mm用楞筋加固；>800mm用角钢加固。
- 7) 空调及平时通风风管系统的主干支管应设置风管测定孔。风管检查孔和清洗孔，做法详图集06K131。
- 8) 采用其它风管材料时，管道厚度及参数等要求应符合《通风与空调工程施工质量验收规范》GB 50243-2016、《通风管道技术规程》JGJ/T 141-2017的相关规定。

图例（风系统）	名 称
	矩形风管，宽×高（mm） 底标高
	圆形风管，直径（mm） 中心标高
	方形风管向上
	圆形风管向上
	方形风管向下
	圆形风管向下
	风管止回阀
	工业换气扇／墙式排风扇
	离心式风机

本图纸未经报建批复及技术审查，不得用于施工。

版权所有，不得复制、套用。
ALL RIGHTS RESERVED, DON'T COPIED, REPRODUCED

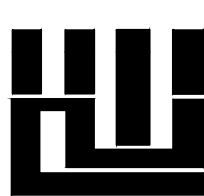

世方国际
Shifang International Co., Ltd.

广州世方建筑设计有限公司

GUANGZHOU SHIFANG ARCHITECTS AND ENGINEERS LTD

建筑行业（建筑工程）甲级；风景园林工程
设计乙级；市政行业（道路工程、给水工程、
排水工程、桥梁工程）专业乙级；

证书编号：A244062074

NATIONAL DESIGN LICENSE No.A244062074

地址 Add：广州市南沙区进港大道星河东悦汇A栋14楼

邮箱 E-mail：6827677@qq.com

电话 Tel：020-39922677

加盖图章处 STAMP AREA

广东省建设工程勘察设计出图专用章
单位名称：广州世方建筑设计有限公司
业务范围：建筑行业（建筑工程）甲级、风景园林设计乙级、
市政行业（道路工程、给水工程、排水工程、桥梁工程）专业乙级
资质证书编号：A244062074
有效期至：2028年10月16日

建设单位 CLIENT

翁源县龙仙镇中心卫生院

工程名称 PROJECT

翁源县龙仙镇中心卫生院新院区升级改造项目
(原翁源县人民医院体检中心及二门诊)

子项名称 SUB-TITLE

图纸名称 TITLE

行政楼首层给排水平面图
行政楼二层给排水平面图
行政楼三层给排水平面图

版本 REVISION


版本 REV. BY	修 订 内 容 DESCRIPTION	修订日期 DATE	修订人 REV. BY

审 定 AUTHORIZED BY	张力丹	张力丹
审 核 AUDITED BY	黄俊	黄俊
项目负责 PROJECT CHIEF	郑伟钦	郑伟钦
专业负责 CHIEF	李久安	李久安
校 对 CHECKED BY	廖舒燕	廖舒燕
设 计 DESIGN	张健荣	张健荣
绘 图 DRAWN BY	张健荣	张健荣

专业 PROFESSION	阶段 STATUS	图号 DWG. NO.
给排水	施工图	SS-05
比例 SCALE	版本号 REVISION	日期 DATE
1:100	01	2026.06

工程编号 PROJ. NO.

建筑	ARCHITECTURE		电 气	ELECTRICAL
结构	STRUCTURE		弱 电	TELECOM
给排水	PLUMBING		总 图	SITE PLAN
暖通	MECHANICAL			

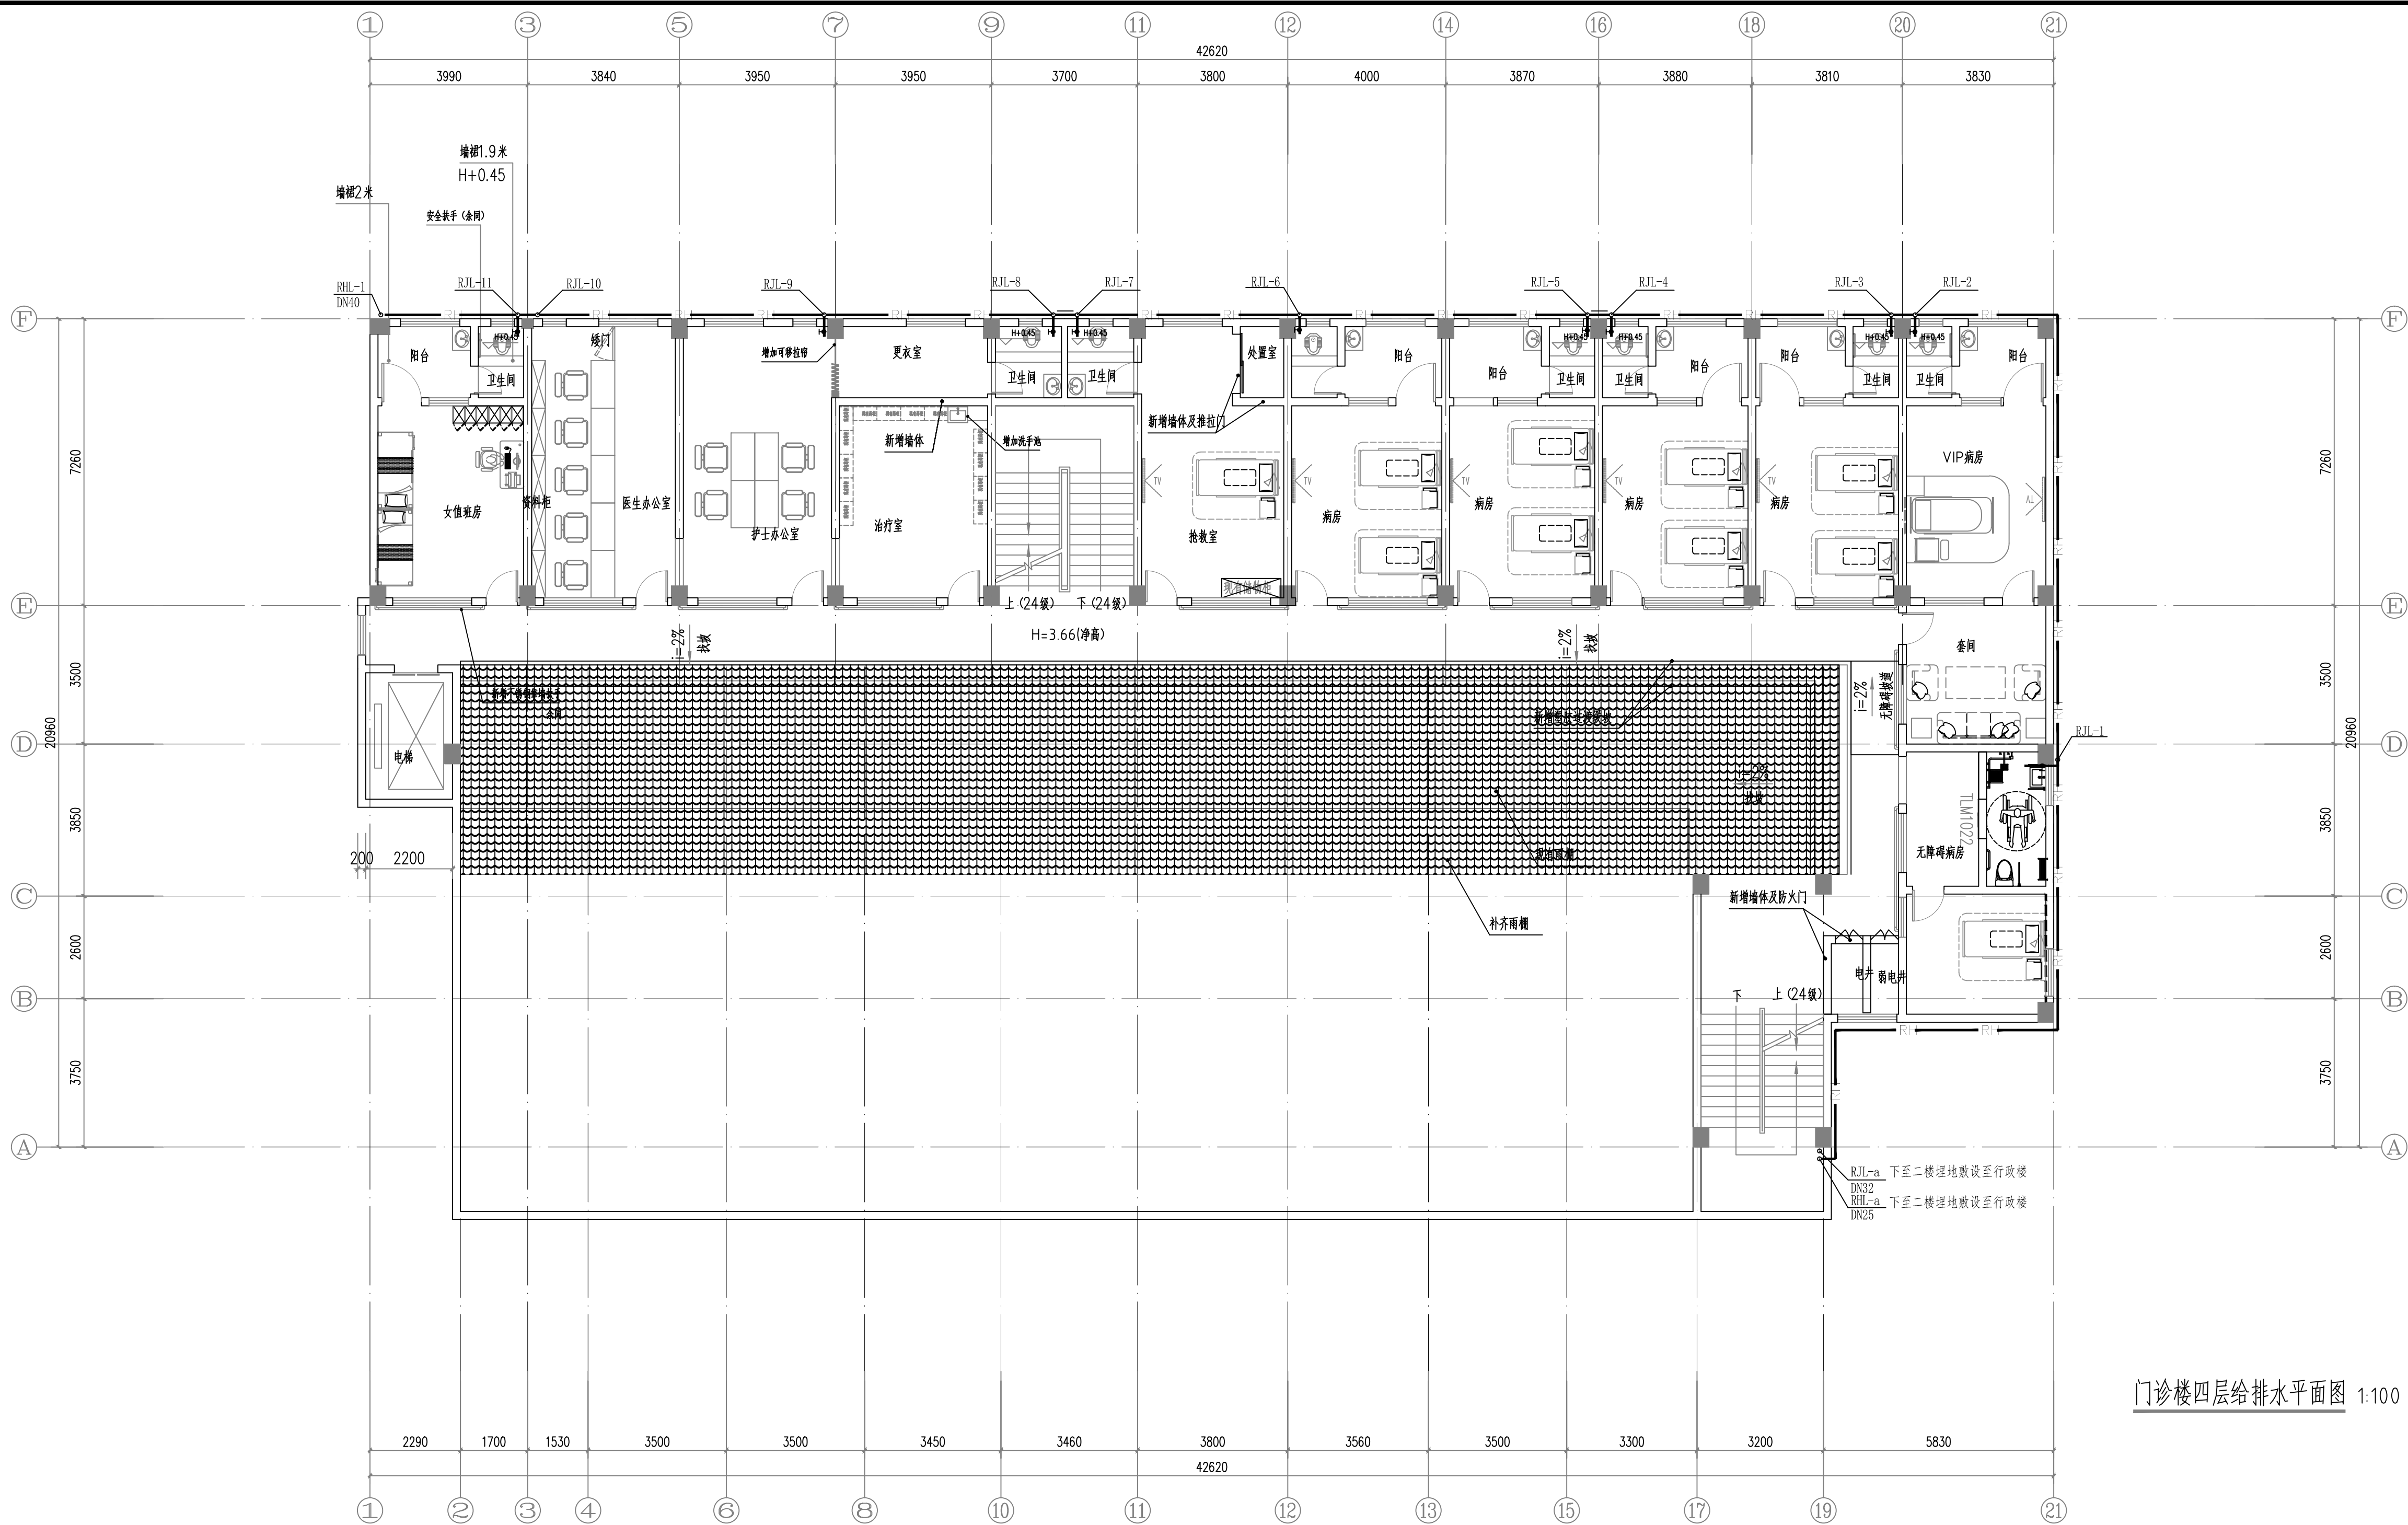

门诊楼四层给排水平面图 1:100

本图纸未经报建批复及技术审查,不得用于施工。

版权所有，不得复制、套用。
ALL RIGHTS RESERVED, DON'T COPIED, REPRODUCED



广州世方建筑设计有限公司
GUANGZHOU SHIFANG ARCHITECTS AND ENGINEERS LTD

建筑行业(建筑工程)甲级;风景园林工程
设计乙级;市政行业(道路工程、给水工程、
排水工程、桥梁工程)专业乙级;
证书编号:A244062074
NATIONAL DESIGN LICENSE No. A244062074
地址 Add: 广州市南沙区进港大道星河东悦汇A栋14楼
邮箱 E-mail: 6827677@qq.com
电话 Tel: 020-39922677

加盖图章处 STAMP AREA

广东省建设工程勘察设计出图专用章
单位名称: 广州世方建筑设计有限公司
业务范围: 建筑行业(建筑工程)甲级, 风景园林设计乙级,
市政行业(道路工程、排水工程、给水工程、桥梁工程)专业乙级
资质证书编号: A244062074
有效期至: 2028年10月16日

建设单位 CLIENT

翁源县龙仙镇中心卫生院

工程名称 PROJEC

翁源县龙仙镇中心卫生院新院区升级改造项目
(原翁源县人民医院体检中心及二门诊)

子项名称 SUB-TITLE

图纸名称 TITLE

门诊楼四层给排水平面图

版本 REVISION


版 本 REV.01	修 订 内 容 DESCRIPTION	修 订 日 期 DATE	修 订 人 REV.01

审定 AUTHORIZED BY	张力丹	
审核 AUDITED BY	文峰	
项目负责 PROJECT CHIEF	郑伟钦	
专业负责 CHIEF	郑伟钦	
校对 (CHECKED BY)	廖舒燕	
设计 DESIGN	白松林	
绘图 DRAWN BY	白松林	

专业 PROFESSION 建筑	阶段 STATUS 初设	图号 DWG. NO. SS-06
比例 SCALE 1:100	版本号 REVISION 01	日期 DATE 2026.05

工程编号 PROJ. NO.

建筑	ARCHITECTURE		电 气	ELECTRICAL
结构	STRUCTURE		弱 电	TELECOM
给排水	PLUMBING		总 图	SITE PLAN
暖通	MECHANICAL			

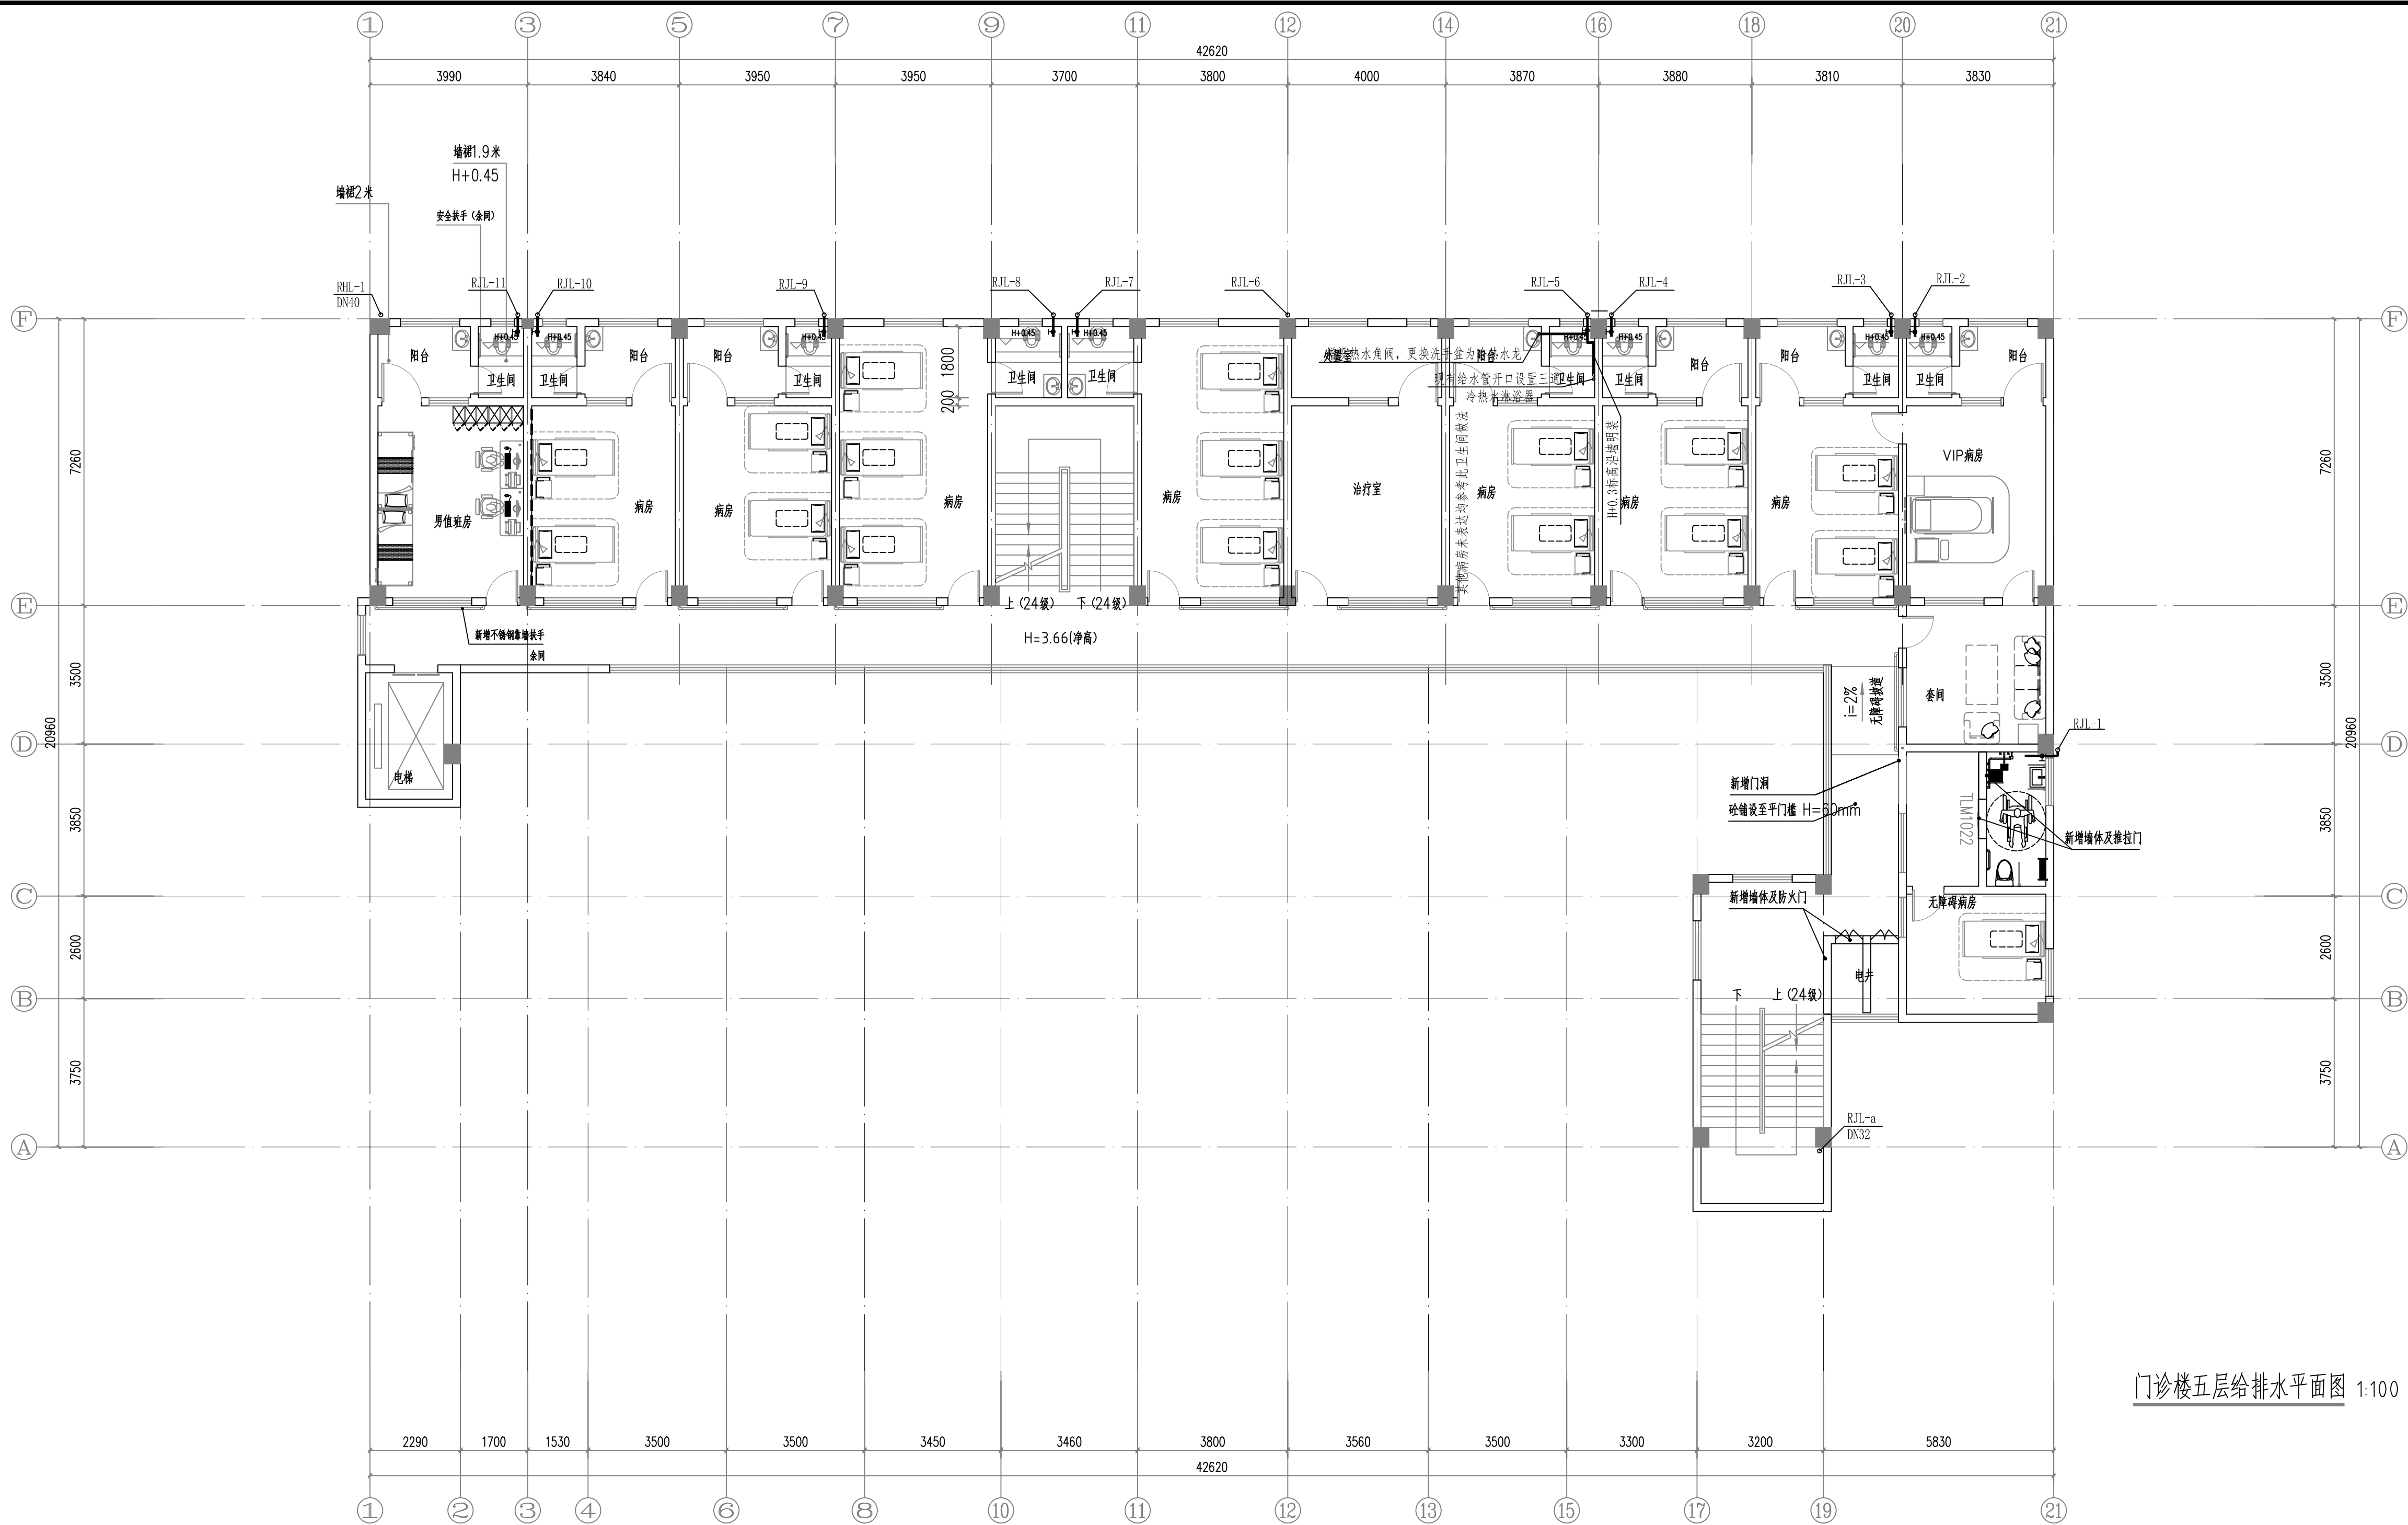

门诊楼五层给排水平面图 1:100

本图纸未经报建批复及技术审查,不得用于施工。

版权所有，不得复制、套用。
ALL RIGHTS RESERVED, DON'T COPIED, REPRODUCED

广州世方建筑设计有限公司
GUANGZHOU SHIFANG ARCHITECTS AND ENGINEERS LTD

建筑行业（建筑工程）甲级；风景园林工程
设计乙级；市政行业（道路工程、给水工程、
排水工程、桥梁工程）专业乙级；

证书编号：A244062074

NATIONAL DESIGN LICENSE No. A244062074

地址 Add：广州市南沙区进港大道里河东悦汇A栋14楼

邮箱 E-mail：6827677@qq.com

电话 Tel：020-39922677

加盖图章处 STAMP AREA

建设单位 CLIENT

翁源县龙仙镇中心卫生院

工程名称 PROJECT

翁源县龙仙镇中心卫生院新院区升级改造项目
(原翁源县人民医院体检中心及二门诊)

子项名称 SUB-TITLE


图纸名称 TITLE

门诊楼五层给排水平面图

版本 REVISION

版 本 REV. BY	修 订 内 容 DESCRIPTION	修 订 日 期 DATE	修 订 人 REV. BY
审 定 AUTHORIZED BY	张力丹		张力丹
审 核 AUDITED BY	文峰		文峰
项目负责 PROJECT CHIEF	郑伟钦		郑伟钦
专业负责 CHIEF	郑伟钦		郑伟钦
校 对 CHECKED BY	廖舒燕		廖舒燕
设 计 DESIGN	白松林		白松林
绘 图 DRAWN BY	白松林		白松林
专业 PROFESSION	建筑	阶段 STATUS	初设
比例 SCALE	1:100	版本号 REVISION	01
工程编号 PROJ. NO.		日期 DATE	2026.05

建筑	ARCHITECTURE		电 气	ELECTRICAL
结构	STRUCTURE		弱 电	TELECOM
给排水	PLUMBING		总 图	SITE PLAN
暖通	MECHANICAL			

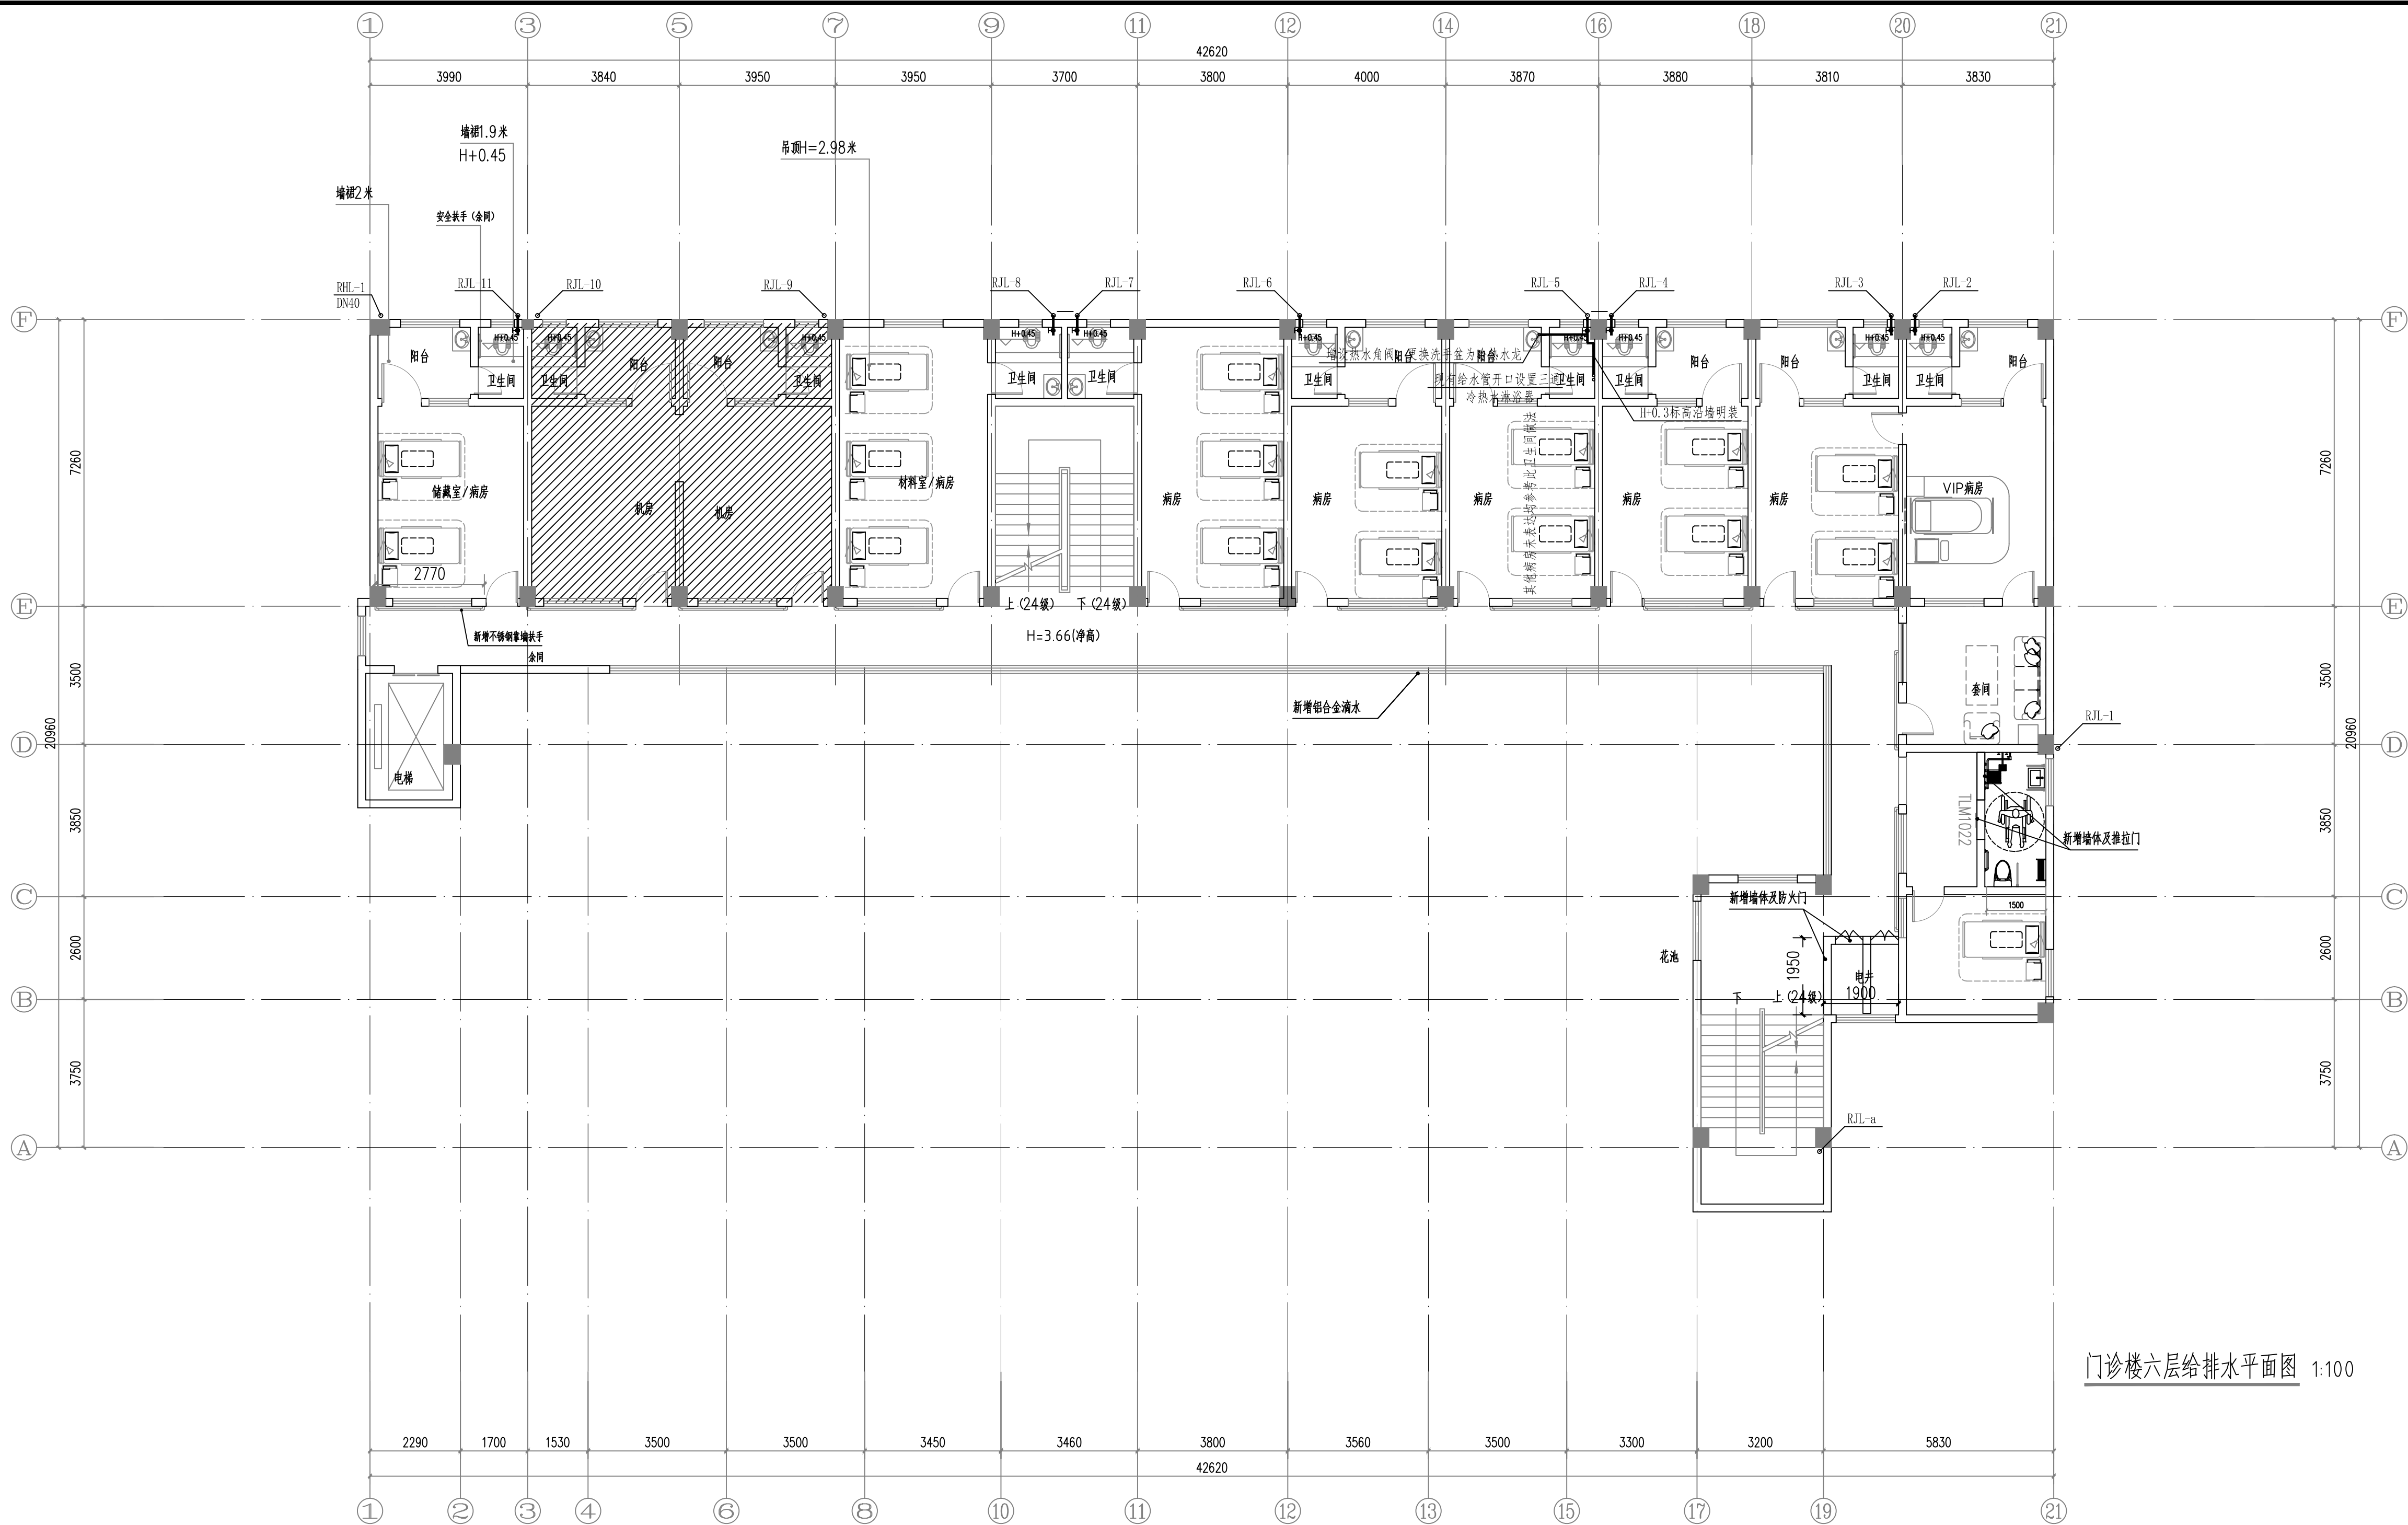

门诊楼六层给排水平面图 1:100

本图纸未经报建批复及技术审查,不得用于施工。

版权所有，不得复制、套用。
ALL RIGHTS RESERVED, DON'T COPIED, REPRODUCED



广州世方建筑设计有限公司
GUANGZHOU SHIFANG ARCHITECTS AND ENGINEERS LTD

建筑行业（建筑工程）甲级；风景园林工程
设计乙级；市政行业（道路工程、给水工程、
排水工程、桥梁工程）专业乙级；
证书编号：A244062074
NATIONAL DESIGN LICENSE No. A244062074
地址 Add：广州市南沙区进港大道星河东悦汇A栋14楼
邮箱 E-mail：6827677@qq.com
电话 Tel：020-39922677

加盖图章处 STAMP AREA

广东省建设工程勘察设计出图专用章
单位名称: 广州世方建筑设计有限公司
业务范围: 建筑行业 (建筑工程) 甲级, 风景园林设计乙级,
市政行业 (道路工程、给水工程、排水工程、桥梁工程) 专业乙级
资质证书编号: A244062074
有效期至: 2028年10月16日

建设单位 CLIENT

翁源县龙仙镇中心卫生院

工程名称 PROJEC

翁源县龙仙镇中心卫生院新院区升级改造项目
(原翁源县人民医院体检中心及二门诊)

子项名称	SUB-TITLE
------	-----------

图纸名称	TITLE
------	-------

门诊楼六层给排水平面图

版本 REVISION


版 本 REV. 01	修 订 内 容 DESCRIPTION	修 订 日 期 DATE	修 订 人 REV. 01

审 定 APPROVED BY	张力丹	
审 核 AUDITED BY	文峰	
项目负责 PROJECT CHIEF	郑伟钦	
专业负责 CHIEF	郑伟钦	
校 对 CHECKED BY	廖舒燕	
设 计 DESIGN	白松林	
绘 图 DRAWN BY	白松林	

专业 PROFESSION	阶段 STATUS	图号 DWG. NO.
建筑	初设	SS-08
比例 SCALE	版本号 REVISION	日期 DATE
1:100	01	2026.05

工程编号 PROJ. NO.

ELECTRICAL	电气	ARCHITECTURE	建筑
TELECOM	弱电	STRUCTURE	结构
SITE PLAN	总图	PLUMBING	给排水
		MECHANICAL	暖通

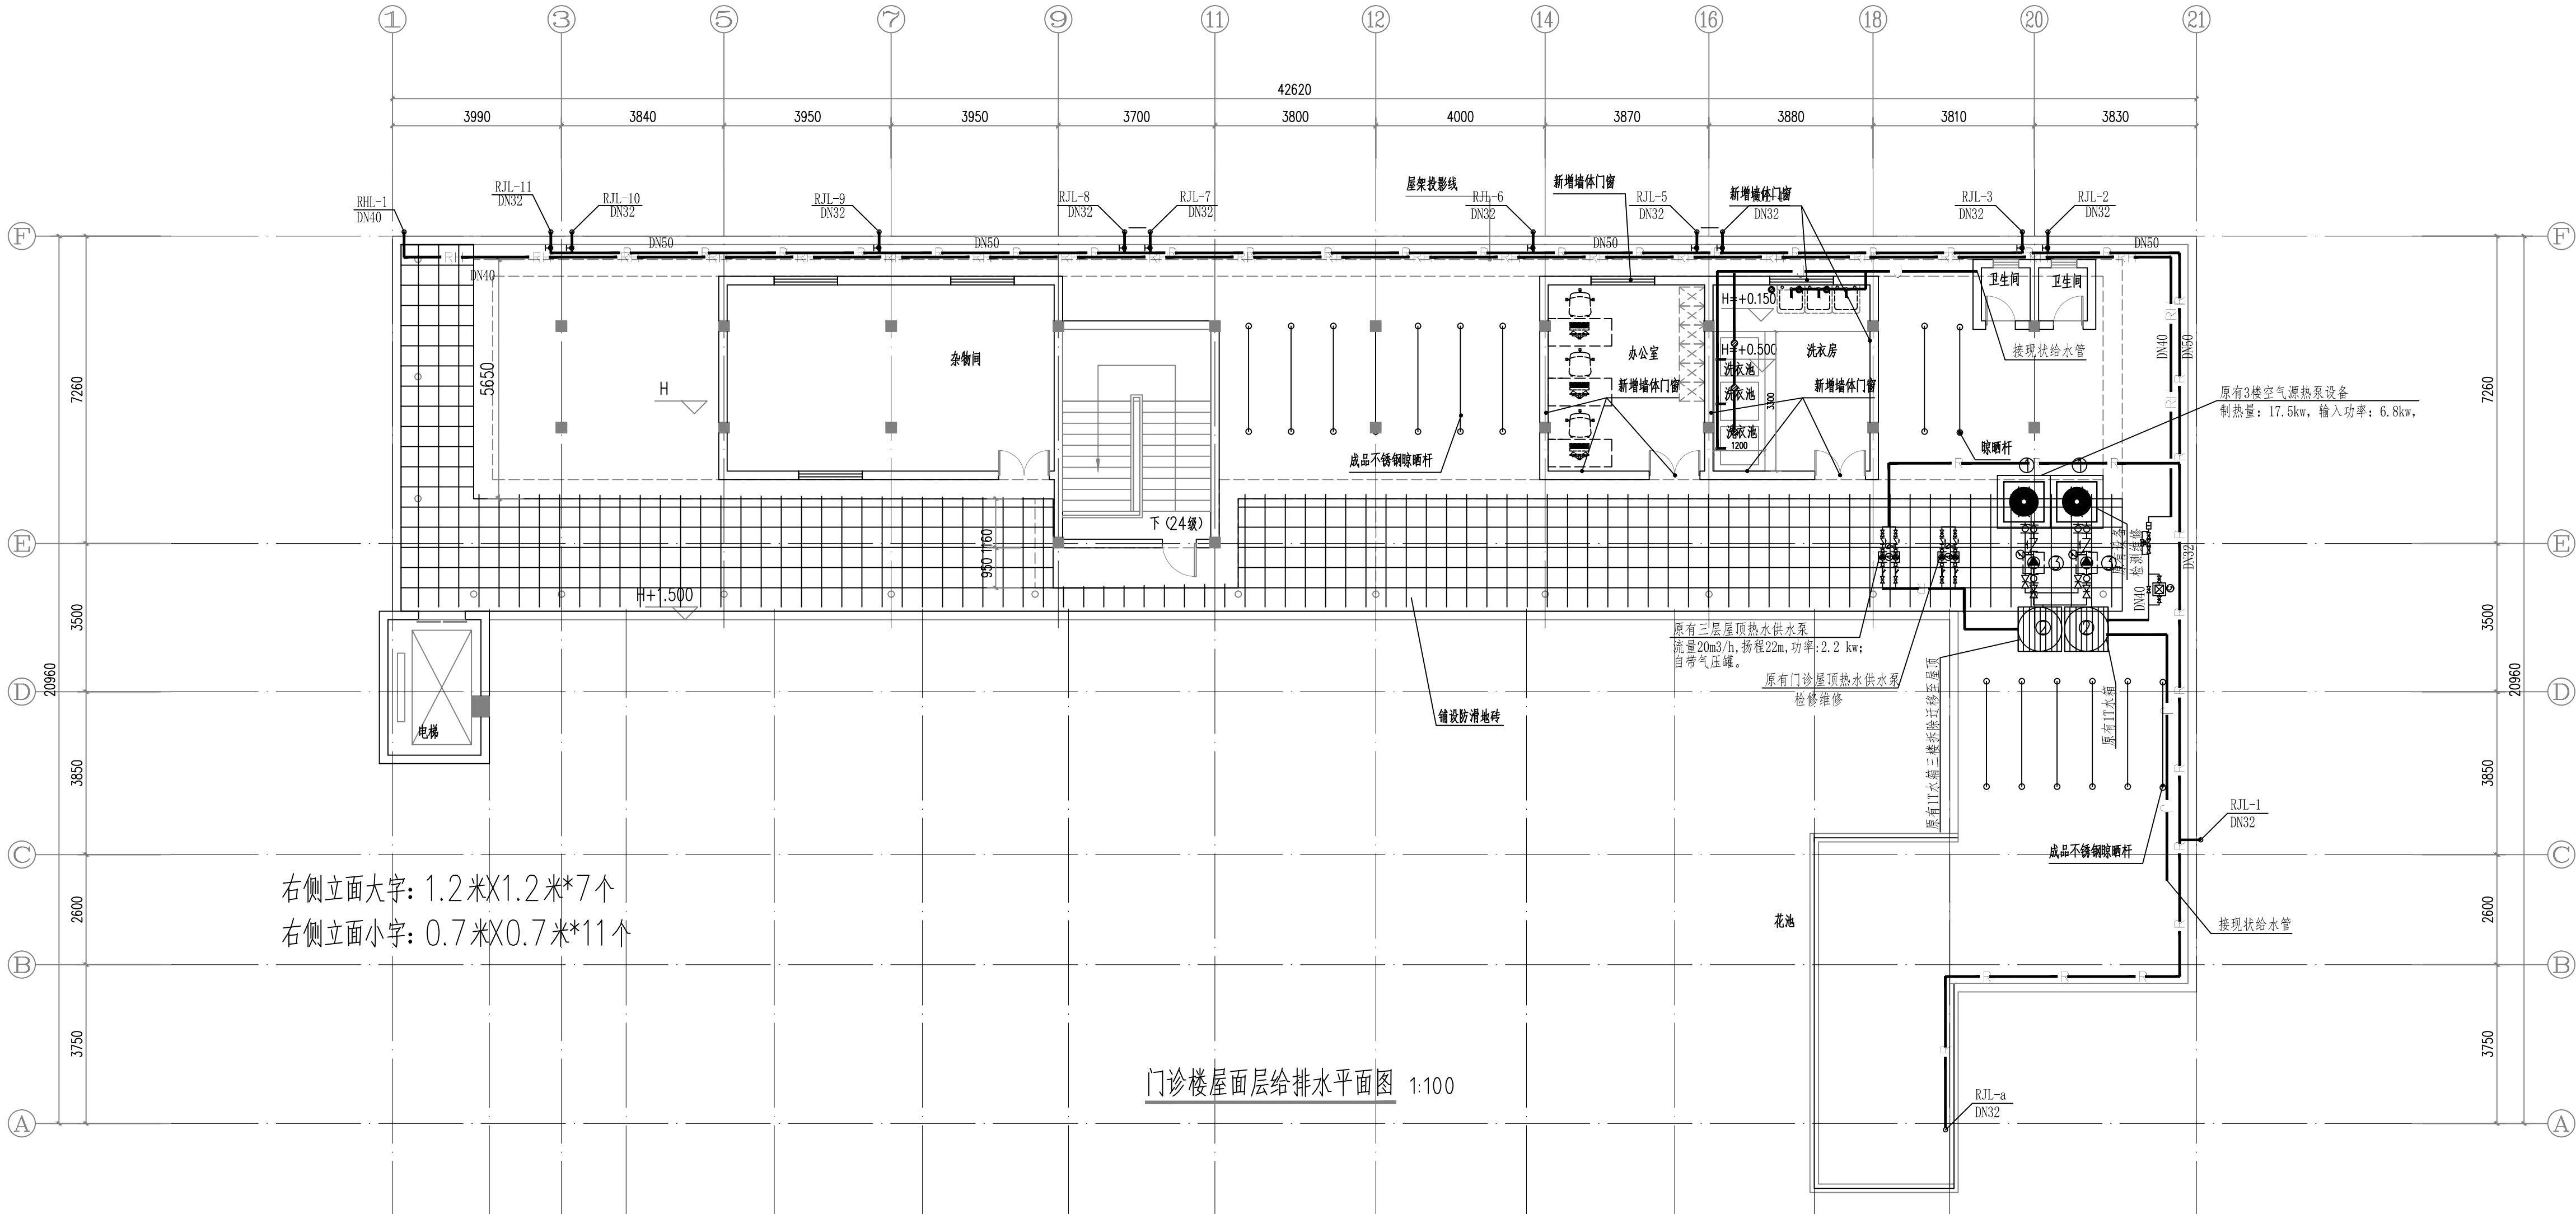

右侧立面大字: 1.2米X1.2米*7个
右侧立面小字: 0.7米X0.7米*11个

门诊楼屋面层给排水平面图 1:100

50*50*5厚紫色镀锌烤漆方通龙骨
余同

下牌子: 2米X2米*11个
上牌子: 2.6米X2.6米*8个(7个字体+1个LOGO)
广告桁架翻新26m*5.3m

热水系统主要设备材料表

编号	名称	型号规格, 技术参数	单位	数量	备注
①	原空气源热泵热水机组	型号: RSJ19R, 制热量: 17.5kw, 输入功率: 6.8kw, 最大输入功率: 6.8kw, 运行重量: 288kg/台; cop=4.69, 一级能效, 变频机组;	台	3	
②	原热泵保温储热水箱	罐体容积13000L, 内板304不锈钢, 外板201不锈钢, 中间50mm聚氨酯发泡保温, 运行重量: 7T	个	1	
③	原热泵制热循环水泵	流量: 7m3/h, 扬程: 10m, 功率: 0.75kw;	台	3	单机单泵
④	原热水变频供水泵	流量: 20m3/h, 扬程: 22 m, 功率: 2.2 kw; 自带气压罐。	台	4	2用2备
⑤	AOT 逆渗透	设计产水量5m3/h; 功率45W	台	1	新设施

热水设备由专业公司检测, 维修, 并二次深化后方可施工

本图纸未经报建批复及技术审查, 不得用于施工。


版权所有, 不得复制、套用。
ALL RIGHTS RESERVED, DON'T COPIED, REPRODUCED



广州世方建筑设计有限公司
GUANGZHOU SHIFANG ARCHITECTS AND ENGINEERS LTD

建筑行业(建筑工程)甲级; 风景园林工程设计乙级; 市政行业(道路工程、给水工程、排水工程、桥梁工程)专业乙级;
证书编号: A244062074
NATIONAL DESIGN LICENSE No. A244062074
地址: 广州市南沙区进港大道星河东悦汇A栋14楼
邮箱: E-mail: 6827677@qq.com
电话: Tel: 020-39922677

加盖图章处 STAMP AREA

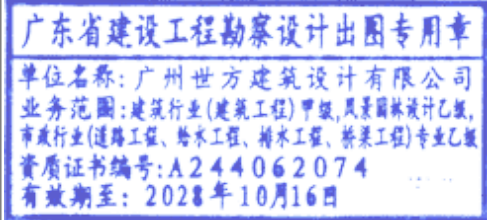

建设单位 CLIENT

翁源县龙仙镇中心卫生院

工程名称 PROJECT

翁源县龙仙镇中心卫生院新院区升级改造项目
(原翁源县人民医院体检中心及二门诊)

子项名称 SUB-TITLE

图纸名称 TITLE

门诊楼屋面层给排水平面图

版本 REVISION


版本 REV. BY	修订内容 DESCRIPTION	修订日期 DATE	修订人 REV. BY

审定 AUTHORIZED BY	张力丹	张力丹
审核 AUDITED BY	文峰	文峰
项目负责人 PROJECT CHIEF	郑伟钦	郑伟钦
专业负责 CHECK	郑伟钦	郑伟钦
校对 CHECKED BY	廖舒燕	廖舒燕
设计 DESIGN	白松林	白松林
绘图 DRAWN BY	白松林	白松林

专业 PROFESSION	建筑	阶段 STATUS	初设	图号 FIG. NO.	SS-09
比例 SCALE	1:100	版本号 REVISION	01	日期 DATE	2026.05


工程编号 PROJ. NO.

建筑	ARCHITECTURE	电气	ELECTRICAL	
结构	STRUCTURE	弱电	TELECOM	
给排水	PLUMBING	总图	SITE PLAN	
暖通	MECHANICAL			

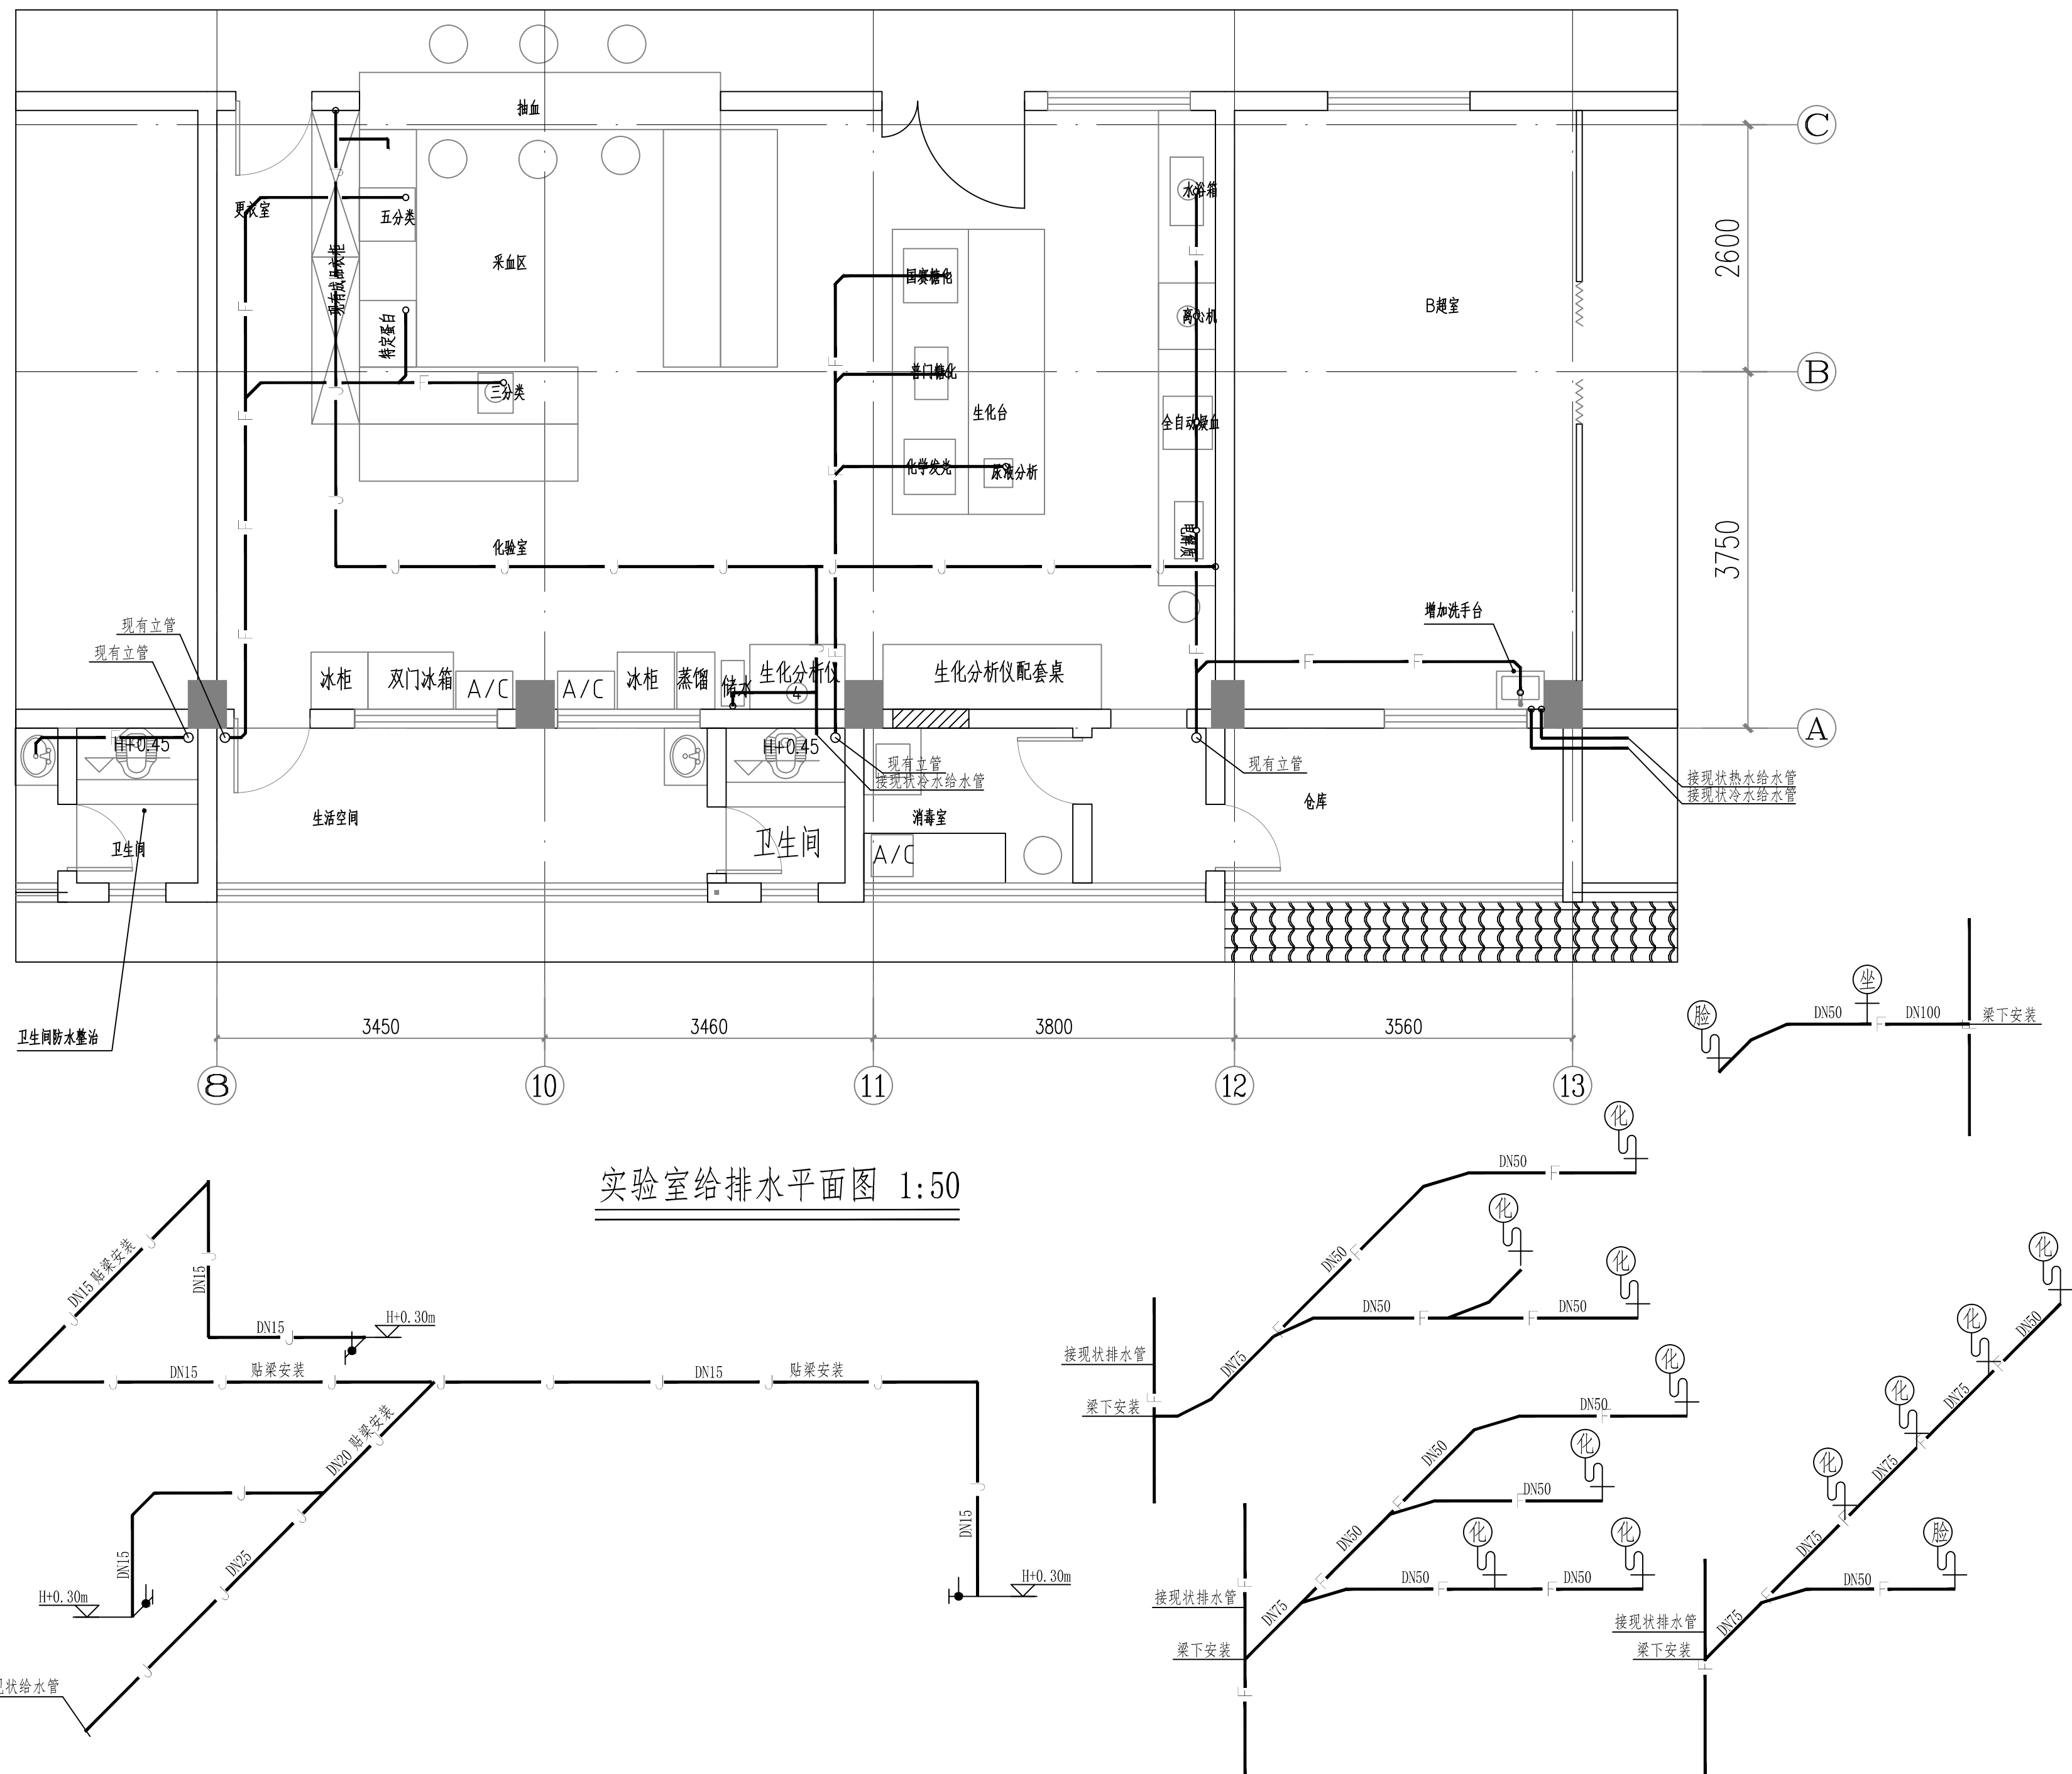

本图纸未经报建批复及技术审查,不得用于施工。

版权所有，不得复制、套用。
ALL RIGHTS RESERVED, DON'T COPIED, REPRODUCED

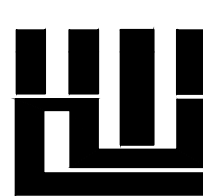

世方国际
Shifang International Co., Ltd.

广州世方建筑设计有限公司

GUANGZHOU SHIFANG ARCHITECTS AND ENGINEERS LTD

建筑行业(建筑工程)甲级;风景园林工程设计乙级;市政行业(道路工程、给水工程、排水工程、桥梁工程)专业乙级;

证书编号: A244062074

NATIONAL DESIGN LICENSE No. A244062074

地址 Add: 广州市南沙区进港大道星河车悦汇A栋14楼

邮箱 E-mail : 6827677@qq.com

电话 Tel : 020-39922677

加盖图章处 STAMP AREA

广东省建设工程勘察设计出图专用章

单位名称: 广州世方建筑设计有限公司
业务范围: 建筑行业(建筑工程)甲级, 风景园林设计乙级
市政行业(道路工程、给水工程、排水工程、桥梁工程)专业乙
资质证书编号: A244062074
有效期至: 2028年10月16日

建设单位 CLIENT

翁源县龙仙镇中心卫生院

工程名称 PROJECT

翁源县龙仙镇中心卫生院新院区升级改造项目
(原翁源县人民医院体检中心及二门诊)

子项名称 SUB-TITLE

图 纸 名 称	TITLE
---------	-------

实验室给排水平面图

版本 REVISION			
版本 REV. NO.		修 订 内 容 DESCRIPTION	修 订 日 期 DATE
审 定 AUTHORIZED BY		张力丹	张力丹
审 核 AUDITED BY		黄俊	黄俊
项目负责 PROJECT CHIEF		郑伟钦	郑伟钦
专业负责 CHIEF		李久安	李久安
校 对 CHECKED BY		廖舒燕	廖舒燕
设 计 DESIGN		张健荣	张健荣
绘 图 DRAW BY		张健荣	张健荣
专业 PROFESSION	阶段 STATUS	图号 (DWG. NO.)	
给排水	施工图	SS-13	
比例 SCALE	版本号 REVISION	日期 DATE	
1:100	01	2026.06	
工程编号 PROJ. NO.			