

# 监管场所恒温直饮水系统改造

---

设计阶段：施工图

工程编号：YTDB20240101

出图日期：2026.03



**中远雅泰设计有限公司**  
Zhongyuan Yatai Architectural Design Co., Ltd.

法定代表人：常 森

技术负责人：李建雨

项目负责人：孙晓辉

# 图 纸 目 录

## DRAWING CONTENTS

[illegible][illegible]

附注  
DESCRIPTION



**中远设计**  
**中远雅泰设计有限公司**  
Zhongyuan Yatai Architectural Design Co., Ltd.

**工程类证书**  
建筑行业(建筑工程)甲级A113003416  
市政行业工程设计乙级风景园林工程设计专项乙级  
建筑行业工程设计人防工程乙级  
电力行业工程设计乙级 A213038686  
工程勘察岩土(岩土工程设计)乙级 B213021112  
城乡规划(国土空间规划)冀自资规乙字24130108

合 璧



## 给排水

建 筑

电气

## 结构

暖通

加蓋圖章處  
STAMP AREA

定 审

李建雨

**項目負責**  
CAPTAIN

孙晓辉

专业负责  
2011年 12月

李建雨

甲 級  
EXAMINED BY

张洪林

CHINESE-IR

目 录

建设单位

---

Time

2014年12月15日

工程名称  
PROJECT

开水机房新增净水设备项目

---

---

| 團名    | TITLE |
|-------|-------|
| 第一團   | 第一團   |
| 第二團   | 第二團   |
| 第三團   | 第三團   |
| 第四團   | 第四團   |
| 第五團   | 第五團   |
| 第六團   | 第六團   |
| 第七團   | 第七團   |
| 第八團   | 第八團   |
| 第九團   | 第九團   |
| 第十團   | 第十團   |
| 第十一團  | 第十一團  |
| 第十二團  | 第十二團  |
| 第十三團  | 第十三團  |
| 第十四團  | 第十四團  |
| 第十五團  | 第十五團  |
| 第十六團  | 第十六團  |
| 第十七團  | 第十七團  |
| 第十八團  | 第十八團  |
| 第十九團  | 第十九團  |
| 第二十團  | 第二十團  |
| 第二十一團 | 第二十一團 |
| 第二十二團 | 第二十二團 |
| 第二十三團 | 第二十三團 |
| 第二十四團 | 第二十四團 |
| 第二十五團 | 第二十五團 |
| 第二十六團 | 第二十六團 |
| 第二十七團 | 第二十七團 |
| 第二十八團 | 第二十八團 |
| 第二十九團 | 第二十九團 |
| 第三十團  | 第三十團  |
| 第三十一團 | 第三十一團 |
| 第三十二團 | 第三十二團 |
| 第三十三團 | 第三十三團 |
| 第三十四團 | 第三十四團 |
| 第三十五團 | 第三十五團 |
| 第三十六團 | 第三十六團 |
| 第三十七團 | 第三十七團 |
| 第三十八團 | 第三十八團 |
| 第三十九團 | 第三十九團 |
| 第四十團  | 第四十團  |
| 第四十一團 | 第四十一團 |
| 第四十二團 | 第四十二團 |
| 第四十三團 | 第四十三團 |
| 第四十四團 | 第四十四團 |
| 第四十五團 | 第四十五團 |
| 第四十六團 | 第四十六團 |
| 第四十七團 | 第四十七團 |
| 第四十八團 | 第四十八團 |
| 第四十九團 | 第四十九團 |
| 第五十團  | 第五十團  |
| 第五十一團 | 第五十一團 |
| 第五十二團 | 第五十二團 |
| 第五十三團 | 第五十三團 |
| 第五十四團 | 第五十四團 |
| 第五十五團 | 第五十五團 |
| 第五十六團 | 第五十六團 |
| 第五十七團 | 第五十七團 |
| 第五十八團 | 第五十八團 |
| 第五十九團 | 第五十九團 |
| 第六十團  | 第六十團  |
| 第六十一團 | 第六十一團 |
| 第六十二團 | 第六十二團 |
| 第六十三團 | 第六十三團 |
| 第六十四團 | 第六十四團 |
| 第六十五團 | 第六十五團 |
| 第六十六團 | 第六十六團 |
| 第六十七團 | 第六十七團 |
| 第六十八團 | 第六十八團 |
| 第六十九團 | 第六十九團 |
| 第七十團  | 第七十團  |
| 第七十一團 | 第七十一團 |
| 第七十二團 | 第七十二團 |
| 第七十三團 | 第七十三團 |
| 第七十四團 | 第七十四團 |
| 第七十五團 | 第七十五團 |
| 第七十六團 | 第七十六團 |
| 第七十七團 | 第七十七團 |
| 第七十八團 | 第七十八團 |
| 第七十九團 | 第七十九團 |
| 第八十團  | 第八十團  |
| 第八十一團 | 第八十一團 |
| 第八十二團 | 第八十二團 |
| 第八十三團 | 第八十三團 |
| 第八十四團 | 第八十四團 |
| 第八十五團 | 第八十五團 |
| 第八十六團 | 第八十六團 |
| 第八十七團 | 第八十七團 |
| 第八十八團 | 第八十八團 |
| 第八十九團 | 第八十九團 |
| 第九十團  | 第九十團  |
| 第九十一團 | 第九十一團 |
| 第九十二團 | 第九十二團 |
| 第九十三團 | 第九十三團 |
| 第九十四團 | 第九十四團 |
| 第九十五團 | 第九十五團 |
| 第九十六團 | 第九十六團 |
| 第九十七團 | 第九十七團 |
| 第九十八團 | 第九十八團 |
| 第九十九團 | 第九十九團 |
| 第一百團  | 第一百團  |

拘留所三

圖 別

水施

版本号

---

A

工程号


YT-2026-0

此 類

---

. 1:10



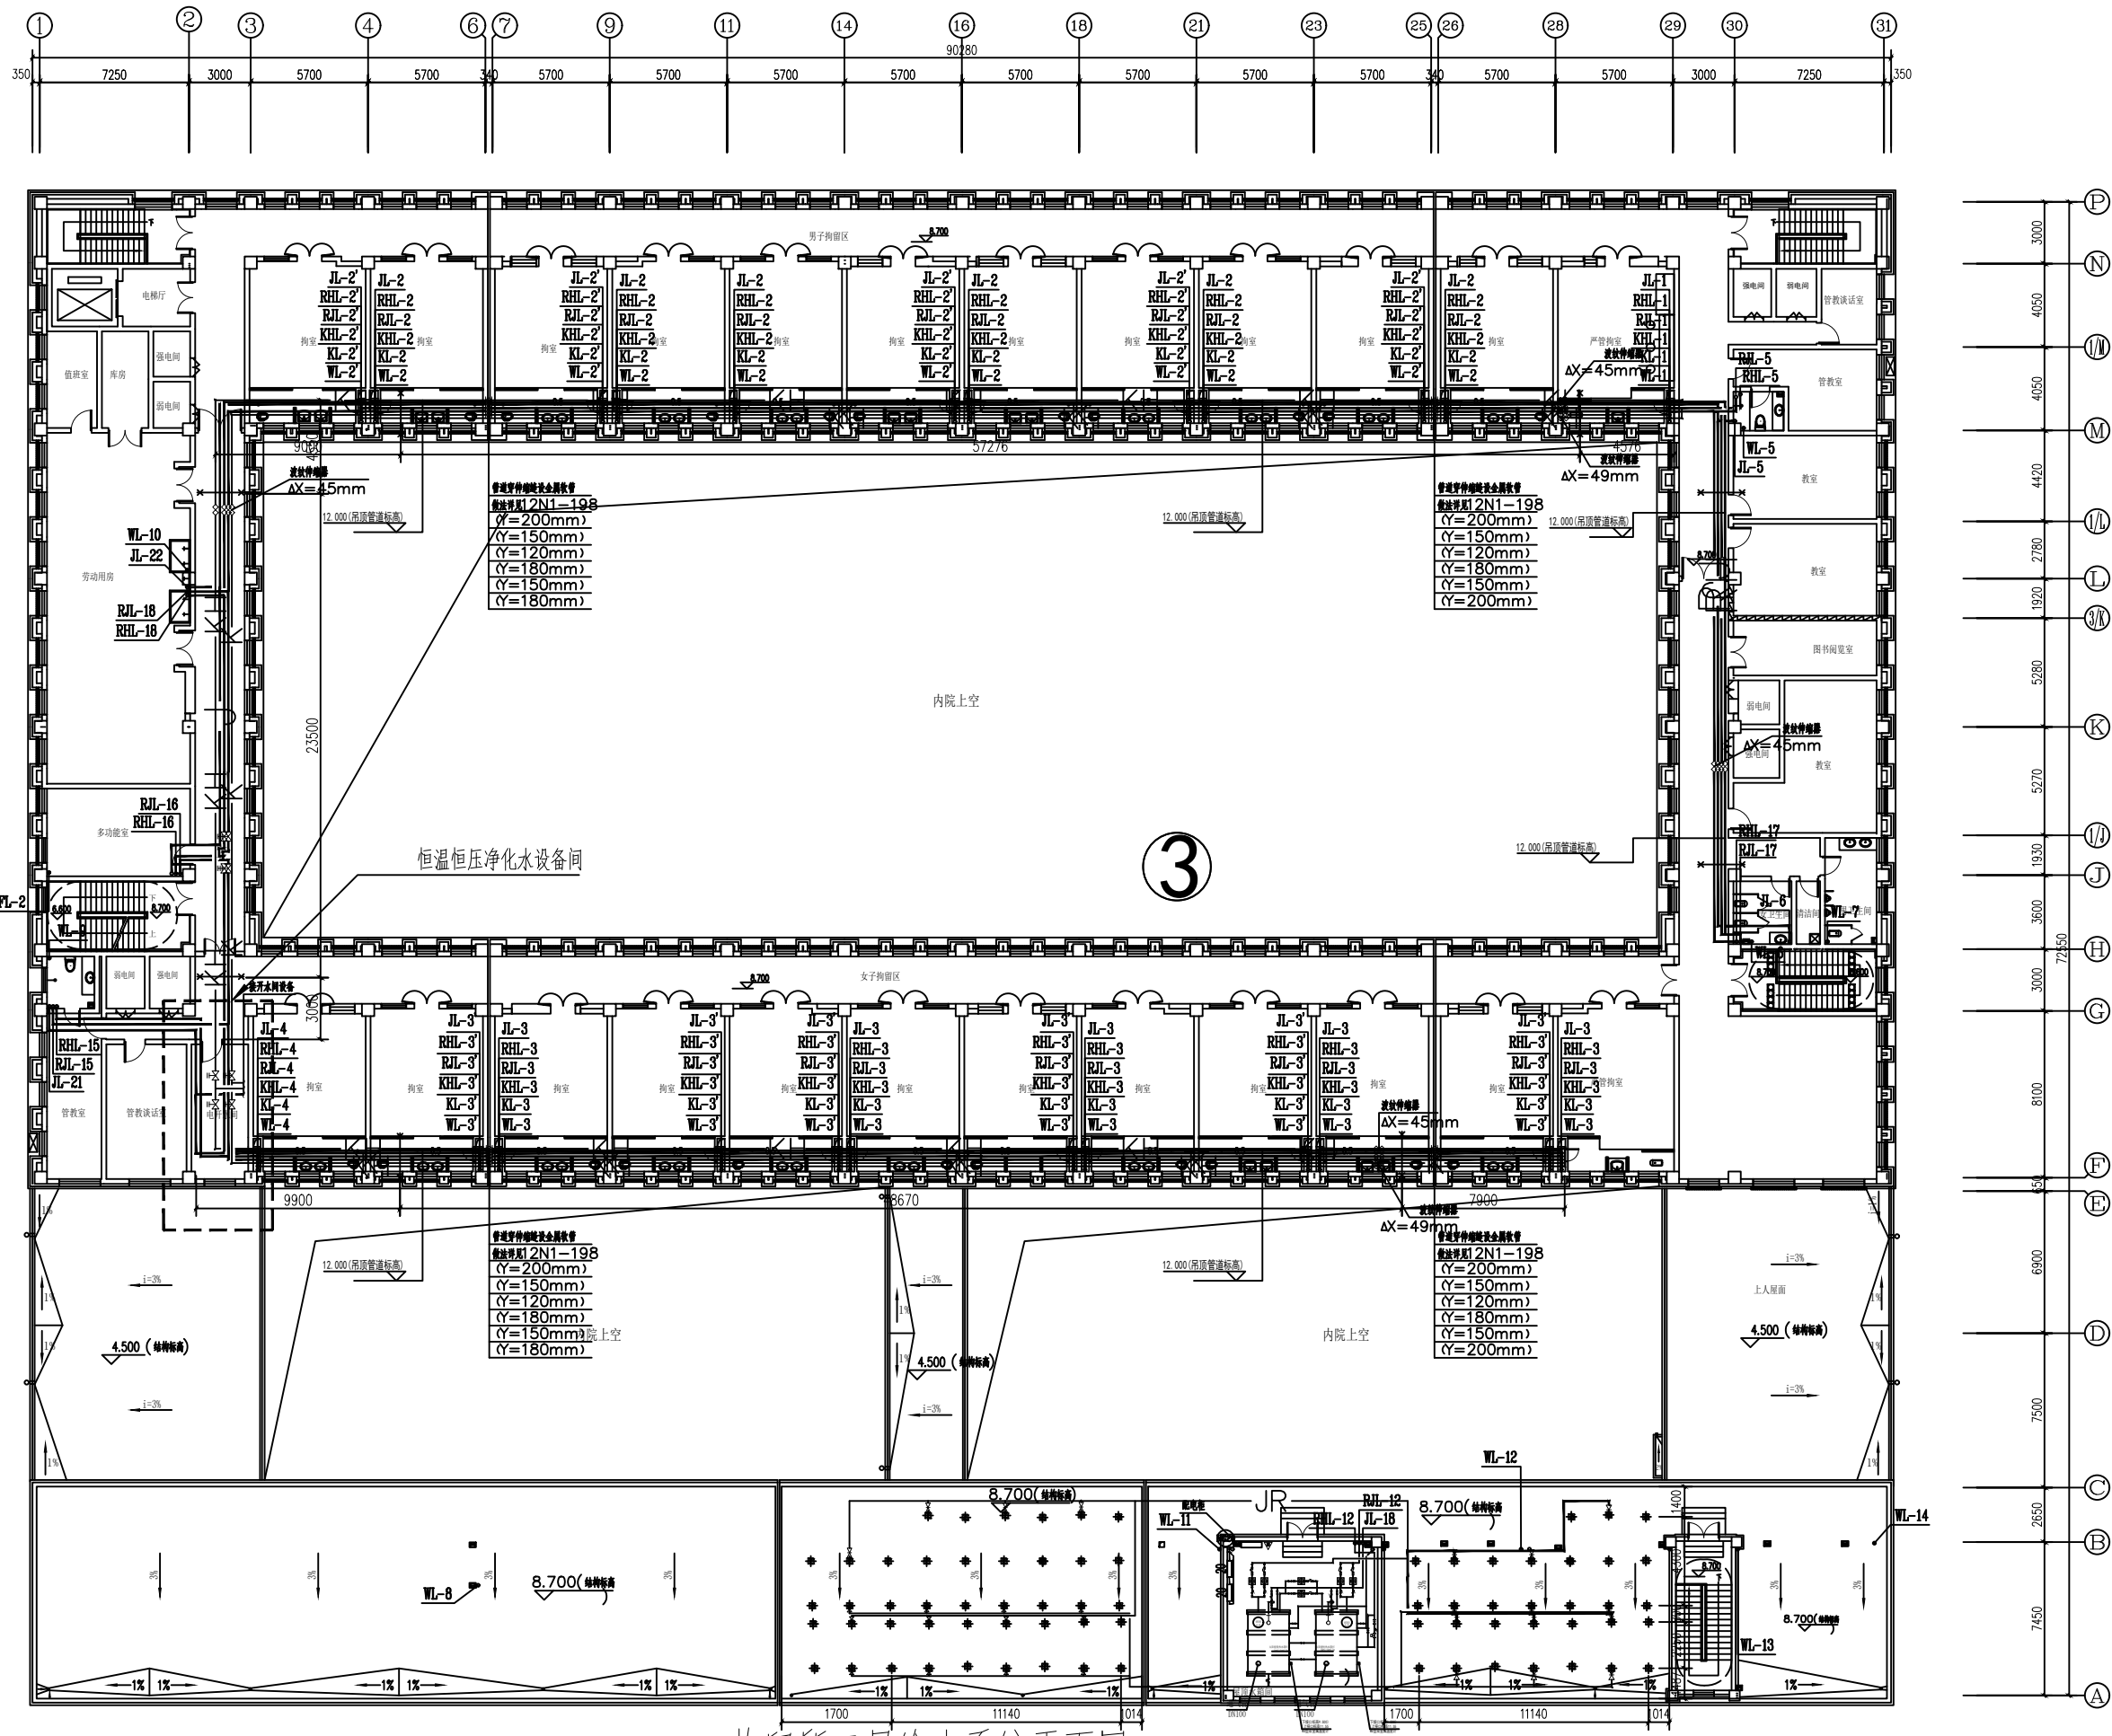

拘留所三层给水系统平面图 1:400

附注  
DESCRIPTIONS



**中远设计**  
中远泰泰设计有限公司  
Zhongyuan Taitai Architectural Design Co., Ltd.

工程设计证书  
建筑行业(建筑工程)甲级A113003416  
市政行业工程设计乙级风景园林工程设计专项乙级  
建筑行业工程设计师人防工程乙级  
电力行业工程设计乙级 A213038686  
工程勘察岩土(岩土工程)乙级 B213021112  
城乡规划(国土空间规划)资质资规乙字24130108


| 会签 |     |  |
|----|-----|--|
| 总图 | 给排水 |  |
| 建筑 | 电气  |  |
| 结构 | 暖通  |  |

加签图章处  
SIGN HERE


| 审核   | 李建雨            | 孙晓辉        |
|------|----------------|------------|
| 项目负责 | 孙晓辉            | 李健雨        |
| 专业负责 | 李健雨            | 张洪林        |
| 审核   | 张洪林            | 贾晶         |
| 设计   | 贾晶             | 贾晶         |
| 设计单位 | 呼和浩特市公安局监所管理支队 |            |
| 工程名称 | 开水机房新增净水设备项目   |            |
| 图名   | 拘留所三层给水系统平面图   |            |
| 图例   | 水施             | 图号 SS -01  |
| 版本号  | A              | 日期 2026.03 |
| 工程号  | YT-2026-03     | 比例 1:100   |

主要设备表

| 序号 | 设备名称    | 设备型号及参数                          | 单位 | 数量 | 设置位置  | 备注               |
|----|---------|----------------------------------|----|----|-------|------------------|
| 1  | 反渗透净水系统 | 功率: 2.1KW      储水容积 1000L        | 套  | 1  | 三层开水间 |                  |
| 2  | 恒温供水系统  | 功率: 24.5KW                       | 套  | 1  | 三层开水间 |                  |
| 3  | 杀菌系统    | 功率: 0.5KW      紫外线杀菌             | 套  | 1  | 三层开水间 |                  |
| 4  | 恒压供水系统  | 功率: 1.5KW      Q=2.0m³/h, H=40m, | 套  | 1  | 三层开水间 | 水泵2台<br>单台功率0.75 |

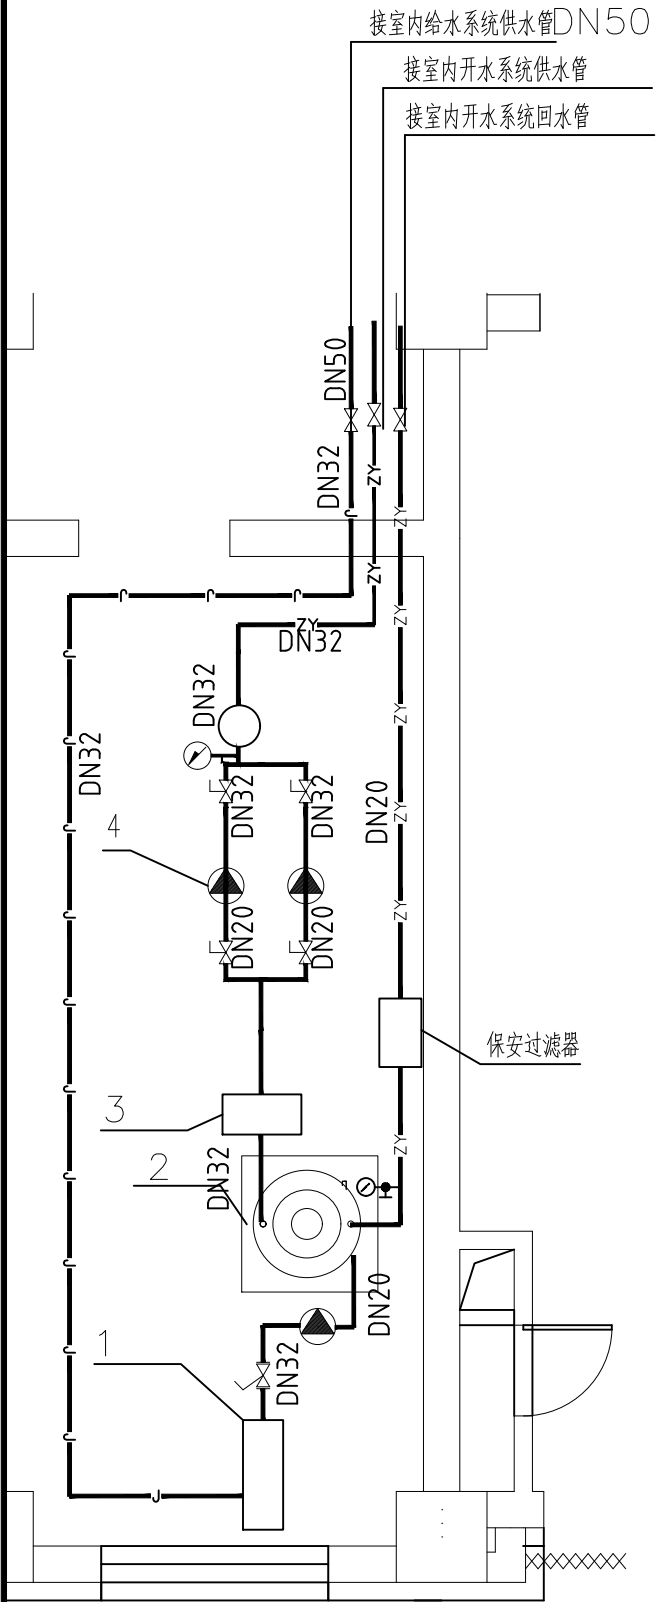

开水机房平面设备图 1:50

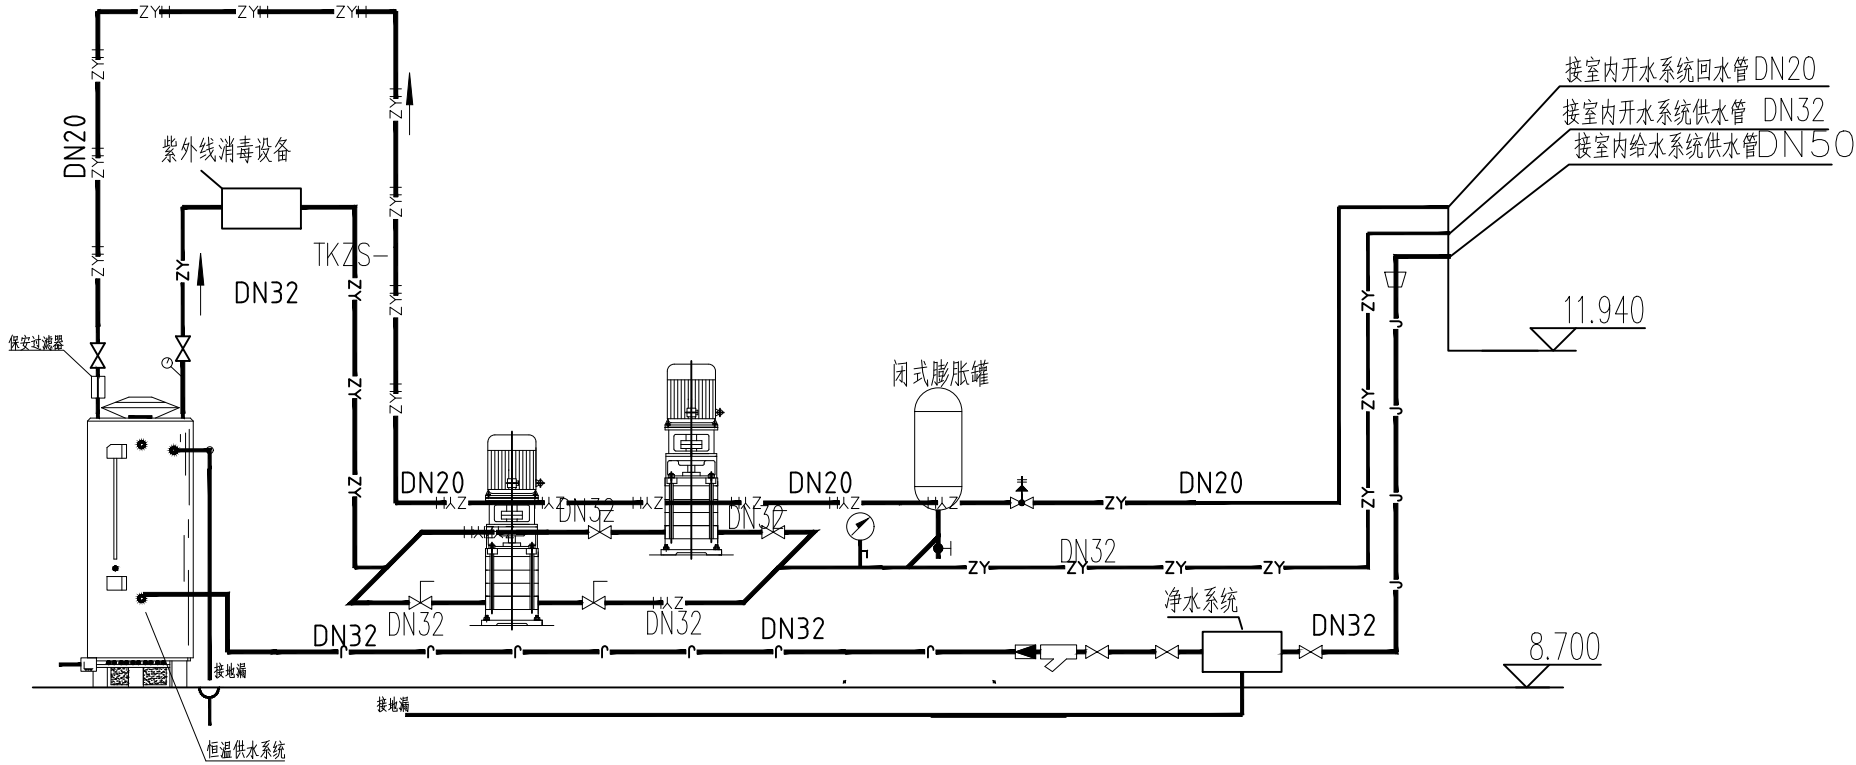

开水机房设备系统图 1:50

附注  
DESCRIPTIONS



**中远设计**  
中远雅泰设计有限公司  
Zhongyuan Taitai Architectural Design Co., Ltd.

工程设计证书  
建筑行业(建筑工程)甲级A113003416  
市政行业工程设计乙级风景园林工程设计专项乙级  
建筑行业工程设计人防工程乙级  
电力行业工程设计乙级 A213038686  
工程勘察岩土(岩土工程设计)乙级 B213021112  
城乡规划(国土空间规划)资质资规乙字24130108

| 会 签 |  |     |  |
|-----|--|-----|--|
| 总 图 |  | 给排水 |  |
| 建 筑 |  | 电 气 |  |
| 结 构 |  | 暖 通 |  |

| 加 盖 图 章 处 |  |
|-----------|--|
| SIGN AREA |  |
|           |  |
|           |  |

|         |                |              |
|---------|----------------|--------------|
| 审 定     | 李建雨            | 李 建 雨        |
| 项 目 负 责 | 孙晓辉            | 孙 晓 辉        |
| 专 业 负 责 | 李建雨            | 李 建 雨        |
| 审 核     | 张洪林            | 张 洪 林        |
| 校 对     | 贾 晶            | 贾 晶          |
| 设 计     |                |              |
| 建 议 单 位 | 呼和浩特市公安局监所管理支队 |              |
| 工 程 名 称 | 开水机房新增净水设备项目   |              |
| 图 名     | 机房平面图、系统图      |              |
| 图 施     | 水施             | 图 号 SS -02   |
| 版 本 号   | A              | 日 期 2026. 03 |
| 工 程 号   | YT-2026-03     | 比 例 1:100    |

附注  
DESCRIPTIONS

**中远设计**  
中远雅泰设计有限公司  
Zhongyuan Yatai Architectural Design Co., Ltd.

工程设计证书  
建筑行业(建筑工程)甲级A113003416  
市政行业工程设计乙级风景园林工程设计专项乙级  
建筑行业工程设计人防工程乙级  
电力行业工程设计乙级 A213038686  
工程勘察岩土(岩土工程设计)乙级 B213021112  
城乡规划(国土空间规划)资质资规乙字24130108

| 会签 |  |     |  |
|----|--|-----|--|
| 总图 |  | 给排水 |  |
| 建筑 |  | 电气  |  |
| 结构 |  | 暖通  |  |


加章图章处  
SIGN AREA

|      |                |   |
|------|----------------|---|
| 审定   | 李建雨            | 李 |
| 项目负责 | 孙晓辉            | 孙 |
| 专业负责 | 李建雨            | 李 |
| 审核   | 张洪林            | 张 |
| 校对   | 贾晶             | 贾 |
| 设计   |                |   |
| 设计单位 | 呼和浩特市公安局监所管理支队 |   |


工程名称  
净水机房新增净水设备项目

图名  
净水设备系统图、供电平面图

|     |            |    |         |
|-----|------------|----|---------|
| 图号  | 水施         | 图号 | SS -03  |
| 版本号 | A          | 日期 | 2026.03 |
| 工程号 | YT-2026-03 | 比例 | 1:100   |

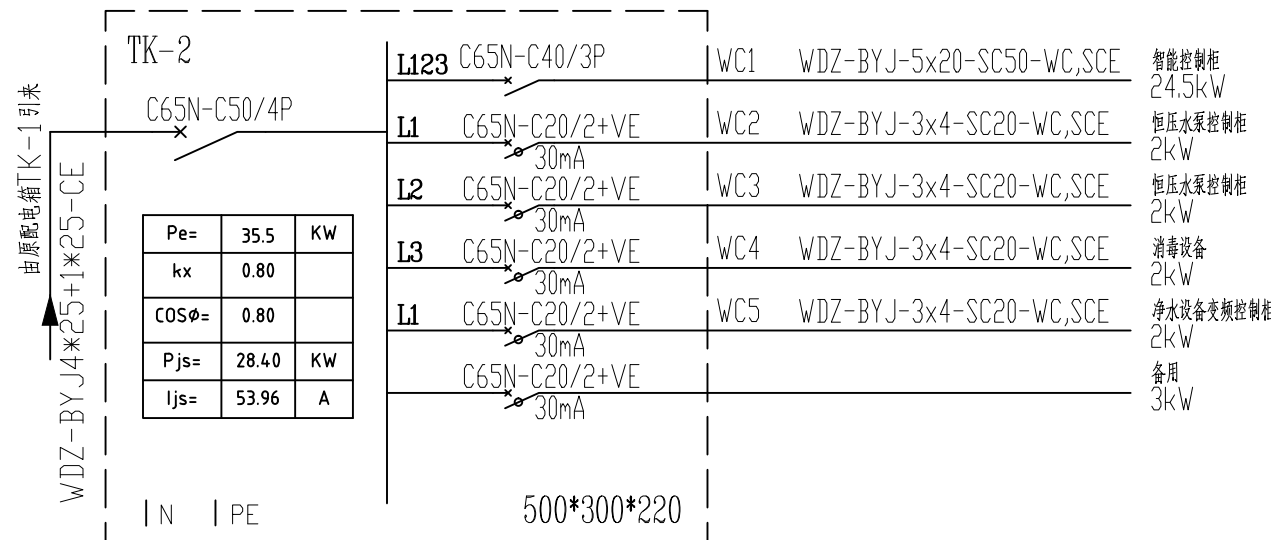


配电系统图 1:50

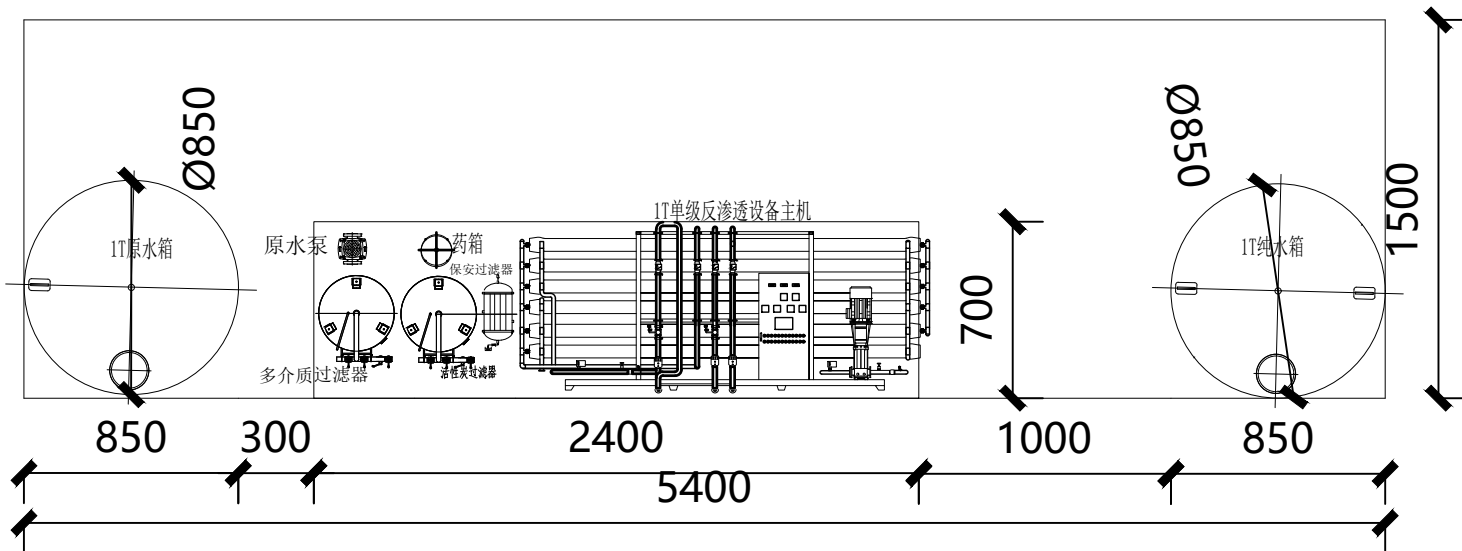

设备占地尺寸：长5.4米\*宽1.5米  
设备主机尺寸：长1.6米\*宽0.8米\*高1.5米  
多介质过滤器尺寸：直径0.3米\*高1.7米  
活性炭过滤器尺寸：直径0.3米\*高1.7米  
原水箱尺寸：直径0.85米\*高1.6米  
纯水箱尺寸：直径0.85米\*宽1.6米

反渗透净水设备系统图 1:50

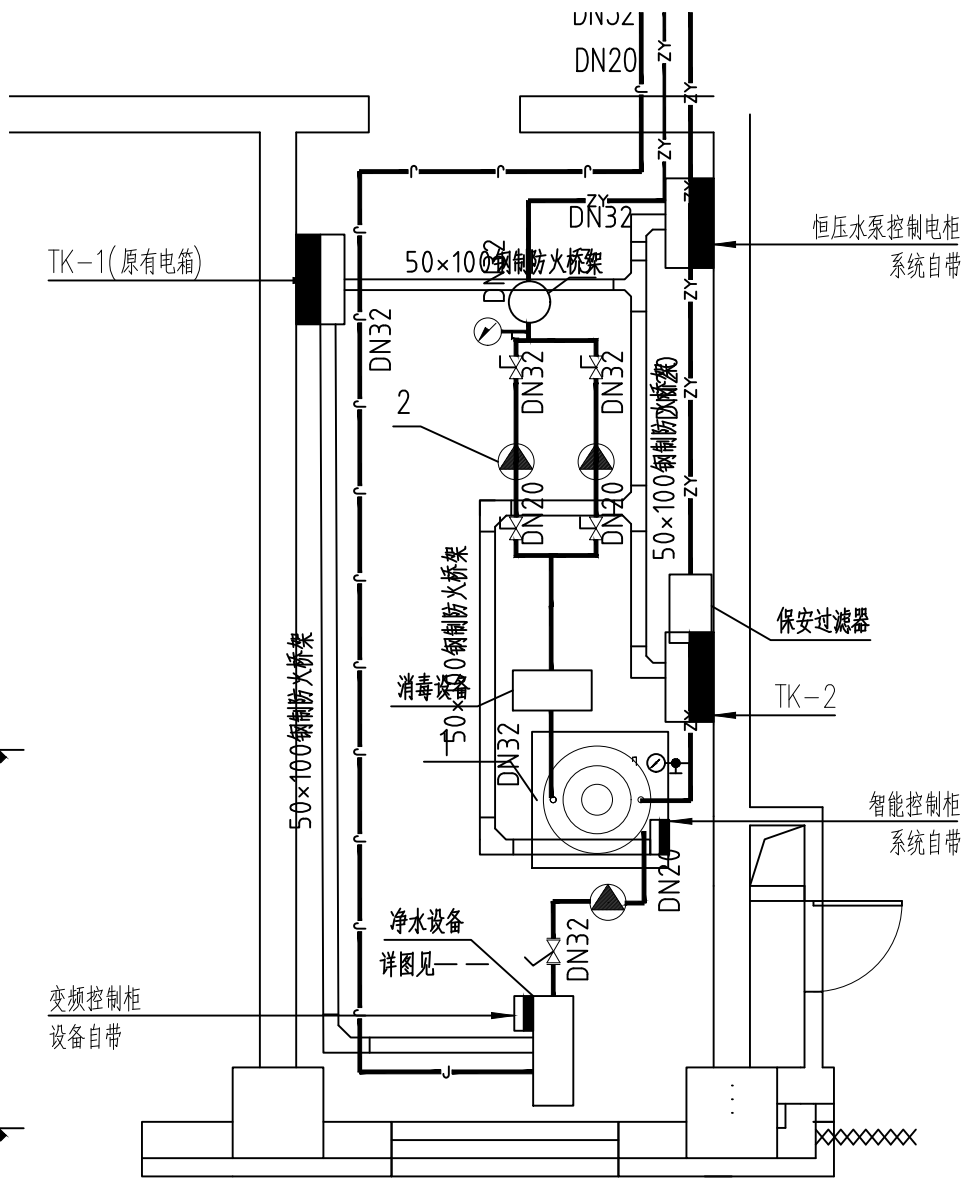

开水机房供电平面图 1:50




|                                                                                                                                                                                                |                |                                                                                       |         |
|------------------------------------------------------------------------------------------------------------------------------------------------------------------------------------------------|----------------|---------------------------------------------------------------------------------------|---------|
| <div></div> <div><b>中远设计</b><br/><b>中远雅泰设计有限公司</b><br/>Zhongyuan Yatai Architectural Design Co., Ltd.</div> |                |                                                                                       |         |
| 工程设计证书                                                                                                                                                                                         |                |                                                                                       |         |
| 建筑行业(建筑工程)甲级A113003416                                                                                                                                                                         |                |                                                                                       |         |
| 市政行业工程设计乙级风景园林工程设计专项乙级                                                                                                                                                                         |                |                                                                                       |         |
| 建筑行业工程设计人防工程乙级                                                                                                                                                                                 |                |                                                                                       |         |
| 电力行业工程设计乙级 A213038686                                                                                                                                                                          |                |                                                                                       |         |
| 工程勘察岩土(岩土工程设计)乙级 B213021112                                                                                                                                                                    |                |                                                                                       |         |
| 城乡规划(国土空间规划)冀自资规乙字24130108                                                                                                                                                                     |                |                                                                                       |         |
| 会 签                                                                                                                                                                                            |                |                                                                                       |         |
| SIGNATURE                                                                                                                                                                                      |                |                                                                                       |         |
| 总 图                                                                                                                                                                                            | 给排水            |                                                                                       |         |
| 建 筑                                                                                                                                                                                            | 电 气            |                                                                                       |         |
| 结 构                                                                                                                                                                                            | 暖通             |                                                                                       |         |
| 加盖图章处                                                                                                                                                                                          |                |                                                                                       |         |
| SEAL AREA                                                                                                                                                                                      |                |                                                                                       |         |
|                                                                                                                                                                                                |                |                                                                                       |         |
|                                                                                                                                                                                                |                |                                                                                       |         |
|                                                                                                                                                                                                |                |                                                                                       |         |
| 审 定                                                                                                                                                                                            | 李建雨            |  |         |
| 项目负责                                                                                                                                                                                           | 孙晓辉            |  |         |
| 专业负责                                                                                                                                                                                           | 李建雨            |  |         |
| 审 核                                                                                                                                                                                            | 张洪林            |  |         |
| 校 对                                                                                                                                                                                            | 贾 晶            |  |         |
| 设 计                                                                                                                                                                                            |                |                                                                                       |         |
| 设计单位                                                                                                                                                                                           | 呼和浩特市公安局监所管理支队 |                                                                                       |         |
| 工程名称                                                                                                                                                                                           | 开水机房新增净水设备项目   |                                                                                       |         |
| 图 名                                                                                                                                                                                            | 一监区B区给排水平面图    |                                                                                       |         |
| 图 别                                                                                                                                                                                            | 水施             | 图 号                                                                                   | SS -04  |
| 版本号                                                                                                                                                                                            | A              | 日期                                                                                    | 2026.03 |
| 工程号                                                                                                                                                                                            | YT-2026-03     | 比例                                                                                    | 1:100   |




主要设备表

| 序号 | 设备名称    | 设备型号及参数                                  | 单位 | 数量 | 设置位置  | 备注               |
|----|---------|------------------------------------------|----|----|-------|------------------|
| 1  | 反渗透净水系统 | 功率 2.1KW 储水容积 1000L                      | 套  | 1  | 一层开水间 |                  |
| 2  | 恒温供水系统  | 功率 24.5KW                                | 套  | 1  | 一层开水间 |                  |
| 3  | 杀菌系统    | 功率 0.5KW 紫外线杀菌                           | 套  | 1  | 一层开水间 |                  |
| 4  | 恒压供水系统  | 功率 1.5KW Q=2.0m <sup>3</sup> /h ,H=40m , | 套  | 1  | 一层开水间 | 水泵2台<br>单台功率0.75 |

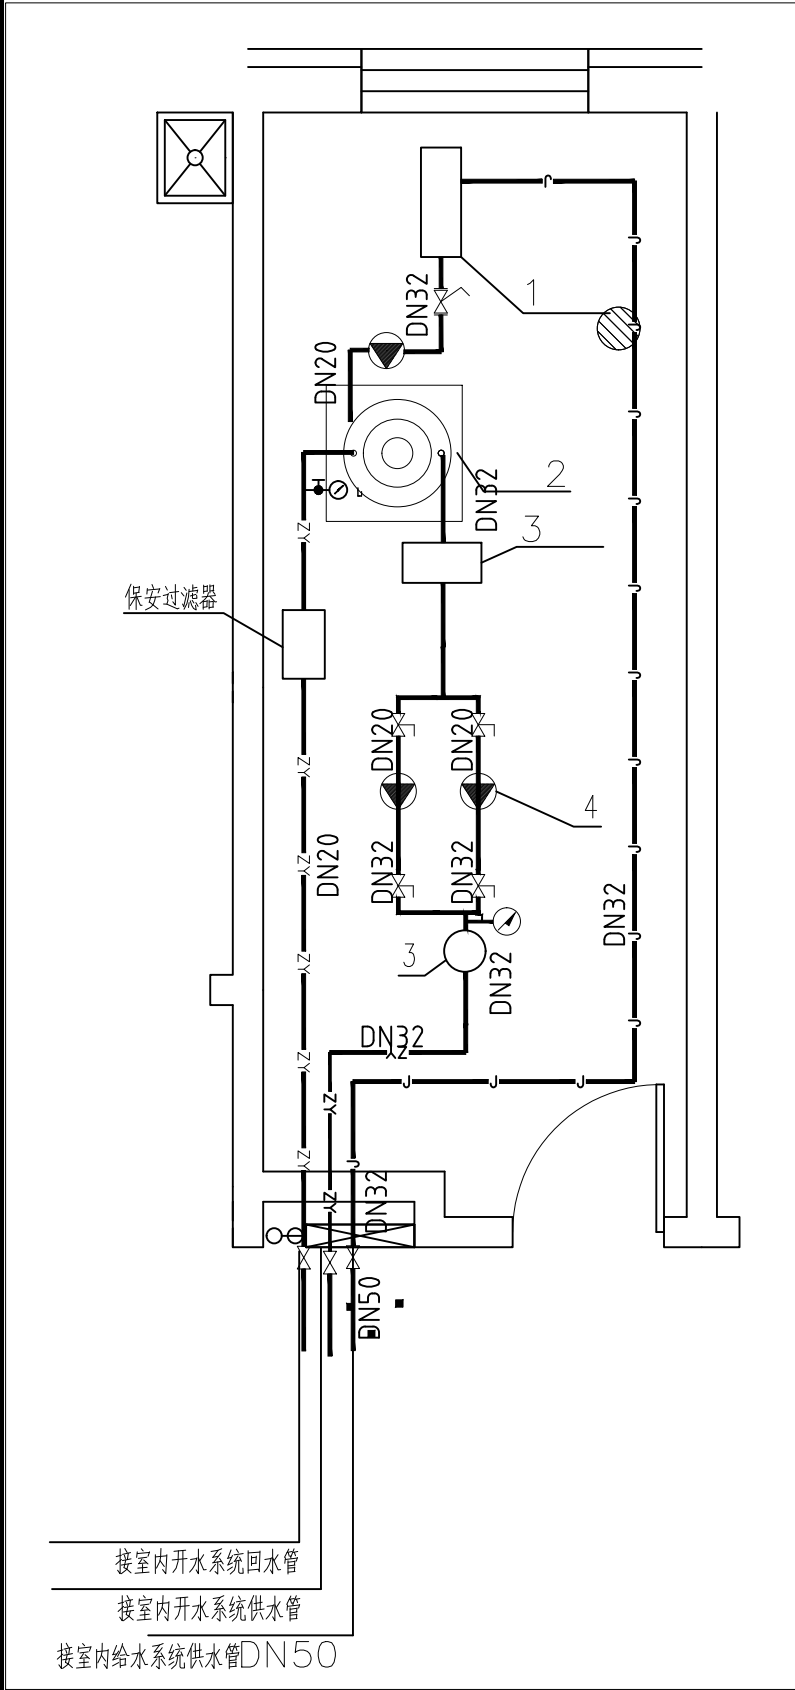

开水机房平面设备图 1:50

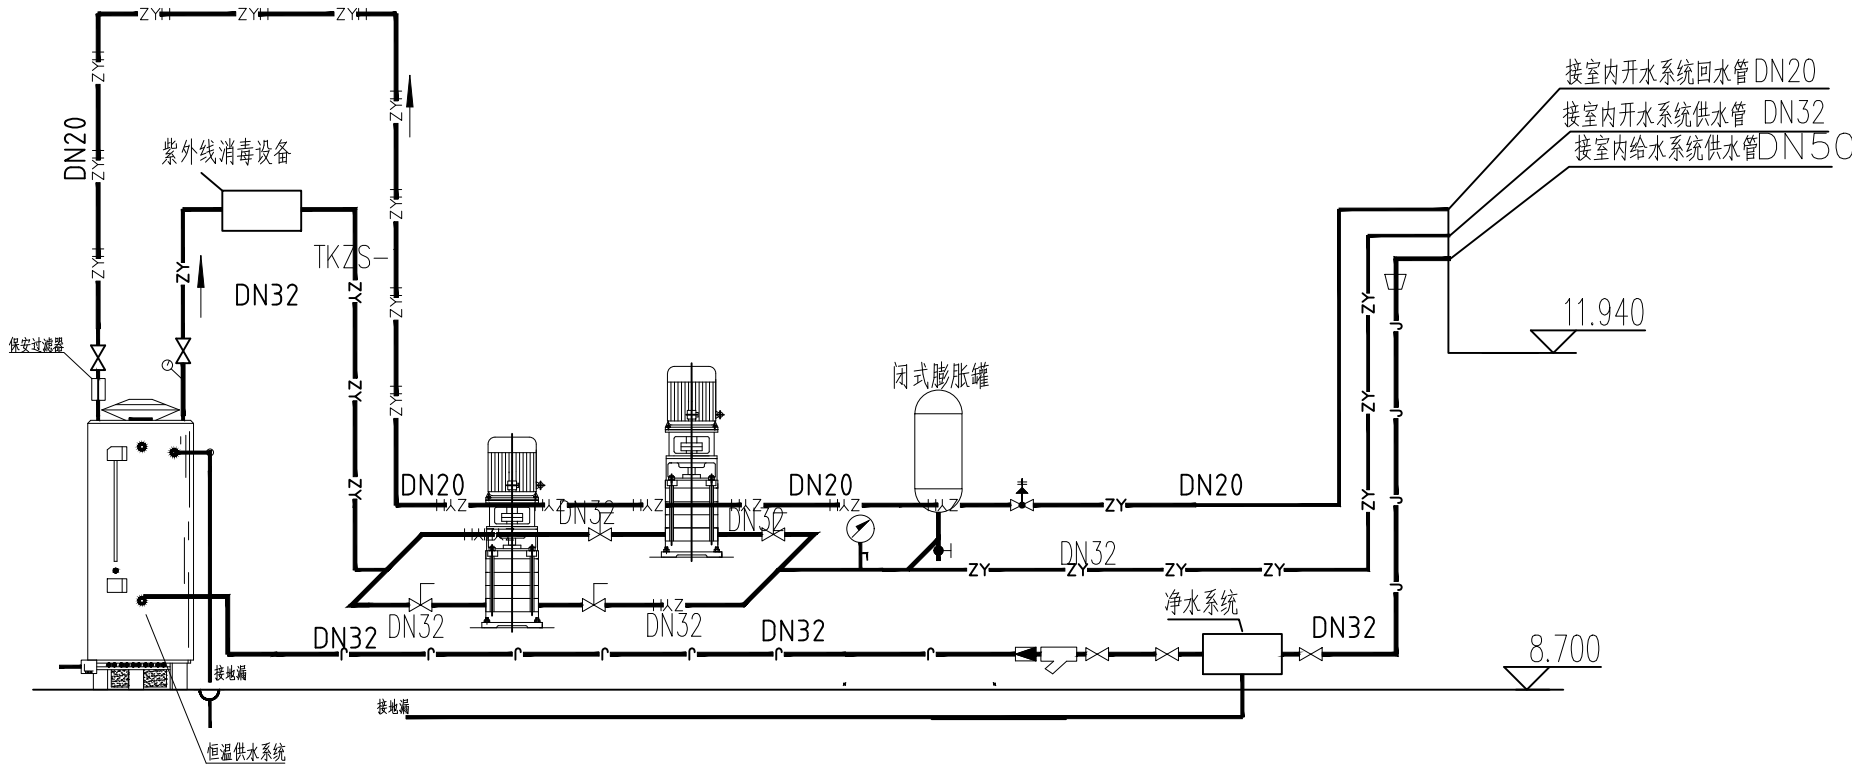

开水机房设备系统图 1:50



中远设计  
中远雅泰设计有限公司  
Zhongyuan Taitai Architectural Design Co., Ltd.

工程设计证书

建筑行业(建筑工程)甲级A113003416  
市政行业工程设计乙级风景园林工程设计专项乙级  
建筑行业工程师设计人防工程乙级  
电力行业工程设计乙级 A213038686  
工程勘察岩土(岩土工程设计)乙级 B213021112  
城乡规划(国土空间规划)资质资规乙字24130108

会签

|    |  |     |  |
|----|--|-----|--|
| 总图 |  | 给排水 |  |
| 建筑 |  | 电气  |  |
| 结构 |  | 暖通  |  |

加签图章处


加签图章处

|      |                |   |
|------|----------------|---|
| 审定   | 李建雨            | 李 |
| 项目负责 | 孙晓辉            | 孙 |
| 专业负责 | 李建雨            | 李 |
| 审核   | 张洪林            | 张 |
| 校对   | 贾晶             | 贾 |
| 设计   |                |   |
| 建筑单位 | 呼和浩特市公安局监所管理支队 |   |

工程名称  
开水机房新增净水设备项目

图名  
机房平面图、系统图


|     |            |    |         |
|-----|------------|----|---------|
| 图例  | 水施         | 图号 | SS -06  |
| 版本号 | A          | 日期 | 2026.03 |
| 工程号 | YT-2026-03 | 比例 | 1:100   |

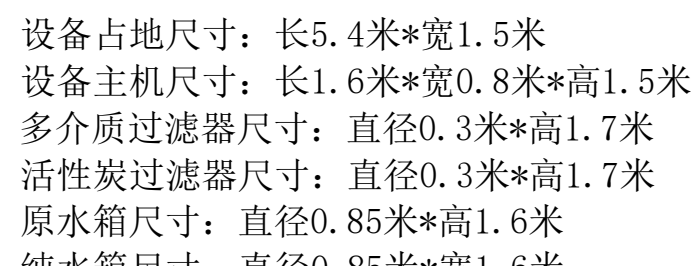

反渗透净水设备系统图 1:50



|                                                                                                                                                                                         |               |                                                                                       |                     |
|-----------------------------------------------------------------------------------------------------------------------------------------------------------------------------------------|---------------|---------------------------------------------------------------------------------------|---------------------|
| <div><br/><b>中远设计</b><br/><b>中远雅泰设计有限公司</b><br/>Zhongyuan Yatai Architectural Design Co., Ltd.</div> |               |                                                                                       |                     |
| 工程设计证书                                                                                                                                                                                  |               |                                                                                       |                     |
| 建筑行业(建筑工程)甲级A113003416                                                                                                                                                                  |               |                                                                                       |                     |
| 市政行业工程设计乙级风景园林工程设计专项乙级                                                                                                                                                                  |               |                                                                                       |                     |
| 建筑行业工程设计人防工程乙级                                                                                                                                                                          |               |                                                                                       |                     |
| 电力行业工程设计乙级 A213038686                                                                                                                                                                   |               |                                                                                       |                     |
| 工程勘察岩土(岩土工程设计)乙级 B213021112                                                                                                                                                             |               |                                                                                       |                     |
| 城乡规划(国土空间规划)冀自资规乙字24130108                                                                                                                                                              |               |                                                                                       |                     |
| 会 签                                                                                                                                                                                     |               |                                                                                       |                     |
| 总 图                                                                                                                                                                                     |               | 给排水                                                                                   |                     |
| 建 筑                                                                                                                                                                                     |               | 电 气                                                                                   |                     |
| 结 构                                                                                                                                                                                     |               | 暖通                                                                                    |                     |
| 加盖图章处                                                                                                                                                                                   |               |                                                                                       |                     |
|                                                                                                                                                                                         |               |                                                                                       |                     |
|                                                                                                                                                                                         |               |                                                                                       |                     |
|                                                                                                                                                                                         |               |                                                                                       |                     |
| 审 定<br>SHEN DING                                                                                                                                                                        | 李建雨           |  |                     |
| 项目负责<br>CAPITAL                                                                                                                                                                         | 孙晓辉           |  |                     |
| 专业负责<br>SPECIAL                                                                                                                                                                         | 李建雨           |  |                     |
| 审 核<br>SHEN HE                                                                                                                                                                          | 张洪林           |  |                     |
| 校 对<br>JIA DUI                                                                                                                                                                          | 贾 晶           |  |                     |
| 设 计<br>SHE JI                                                                                                                                                                           |               |                                                                                       |                     |
| 建设单位<br>Client Name: 呼和浩特市公安局监所管理支队                                                                                                                                                     |               |                                                                                       |                     |
| 工程名称<br>PROJECT NAME                                                                                                                                                                    | 开水机房新增净水设备项目  |                                                                                       |                     |
| 图 名<br>TITLE                                                                                                                                                                            | 净水设备系统图、供电平面图 |                                                                                       |                     |
| 图 别<br>DRAWING TYPE                                                                                                                                                                     | 水施            | 图 号<br>DRAWING NO.                                                                    | SS -07              |
| 版本号<br>VERSION NO.                                                                                                                                                                      | A             | 日 期<br>DATE                                                                           | 2026.03             |
| 工程号<br>PROJECT NO.                                                                                                                                                                      | YT-2026-03    |                                                                                       | 比 例<br>SCALE: 1:100 |

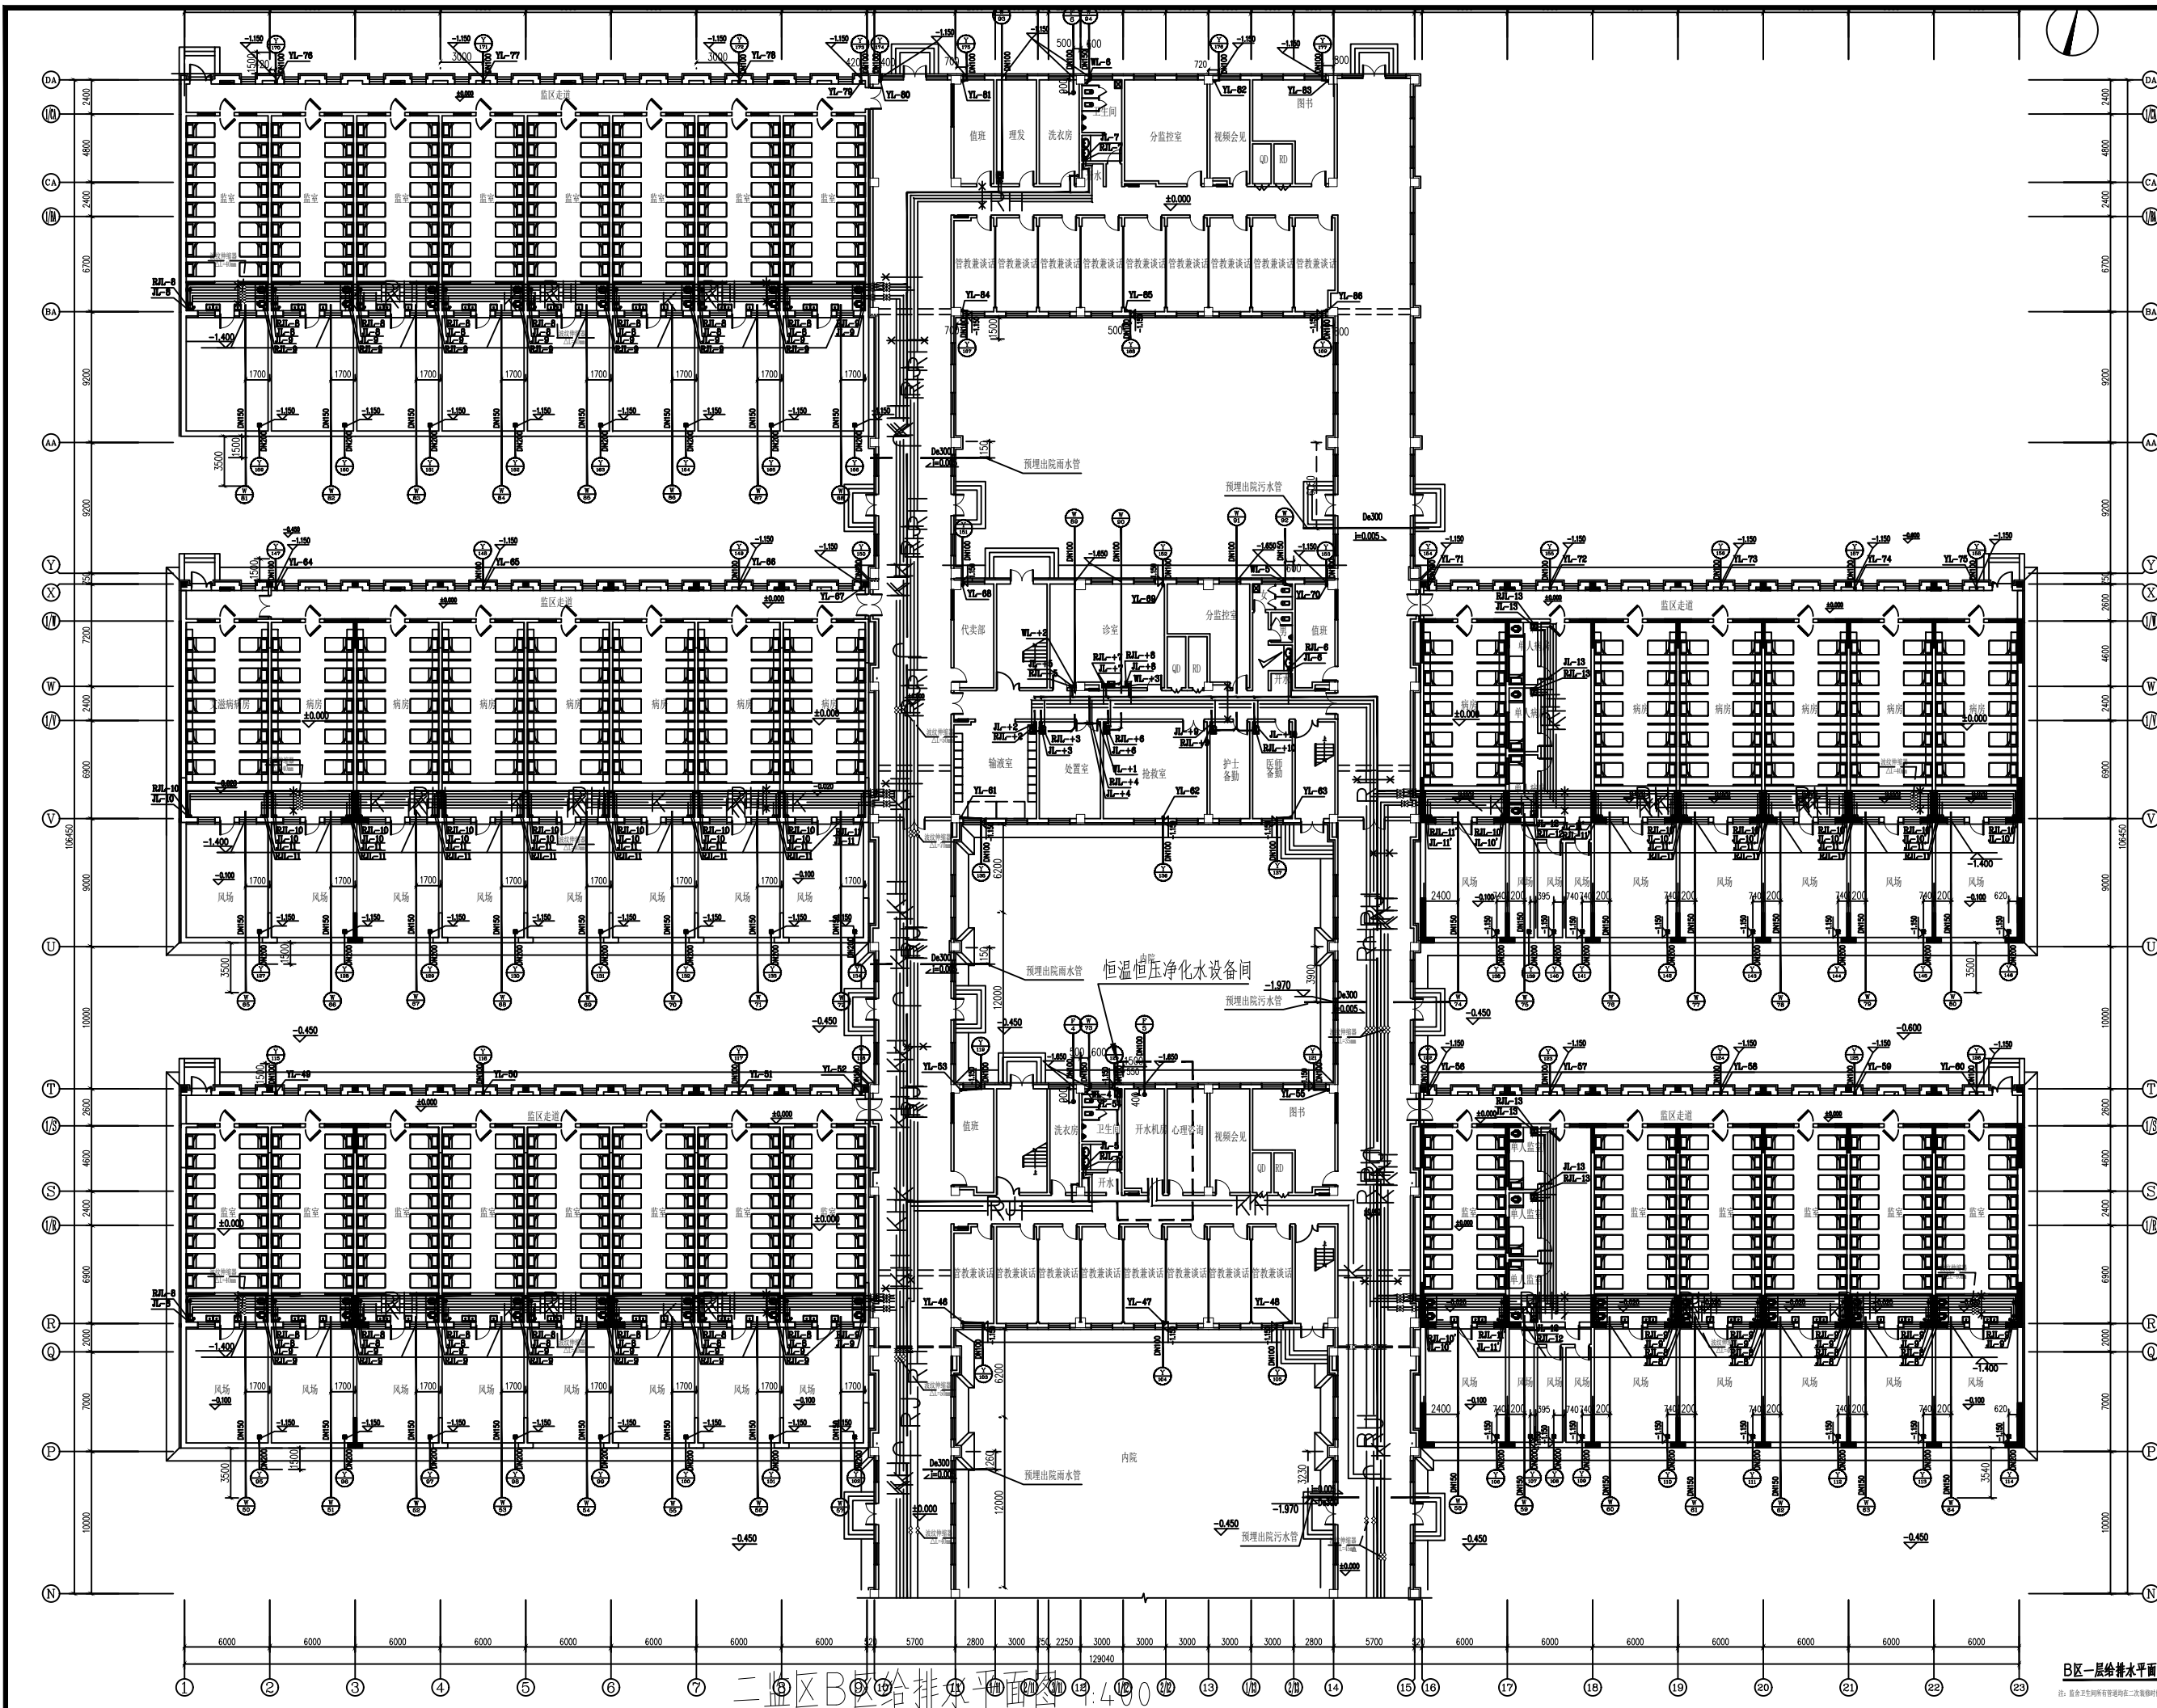







**中远设计**  
中远泰泰设计有限公司  
Zhongyuan Taitai Architectural Design Co., Ltd.

工程资质证书  
建筑行业(建筑工程)甲级A113003416  
市政行业工程设计乙级风景园林工程设计专项乙级  
建筑行业工程设计师人防工程乙级  
电力行业工程设计乙级 A213038686  
工程勘察岩土(岩土工程设计)乙级 B213021112  
城乡规划(国土空间规划)资质资规乙字24130108

| 会签 |     |
|----|-----|
| 总图 | 给排水 |
| 建筑 | 电气  |
| 结构 | 暖通  |

    加审图章处  
审图章

| 审核   | 姓名  | 签字                                                                                    |
|------|-----|---------------------------------------------------------------------------------------|
| 审定   | 李建雨 |  |
| 项目负责 | 孙晓辉 |  |
| 专业负责 | 李建雨 |  |
| 审核   | 张洪林 |  |
| 校对   | 贾晶  |  |
| 设计   |     |                                                                                       |
| 设计审核 |     |                                                                                       |

呼和浩特市公安局监所管理支队


工程名称: 开水机房新增净水设备项目

图名: 二监区B区给排水平面图

| 图号  | 图名         | 图号 | 图名      |
|-----|------------|----|---------|
| 水施  | 图号         | SS | -08     |
| 版本  | A          | 日期 | 2026.03 |
| 工程号 | YT-2026-03 | 比例 | 1:100   |

**B区一层给排水平面图**

注: 设备卫生间所有管道均按二次装修时

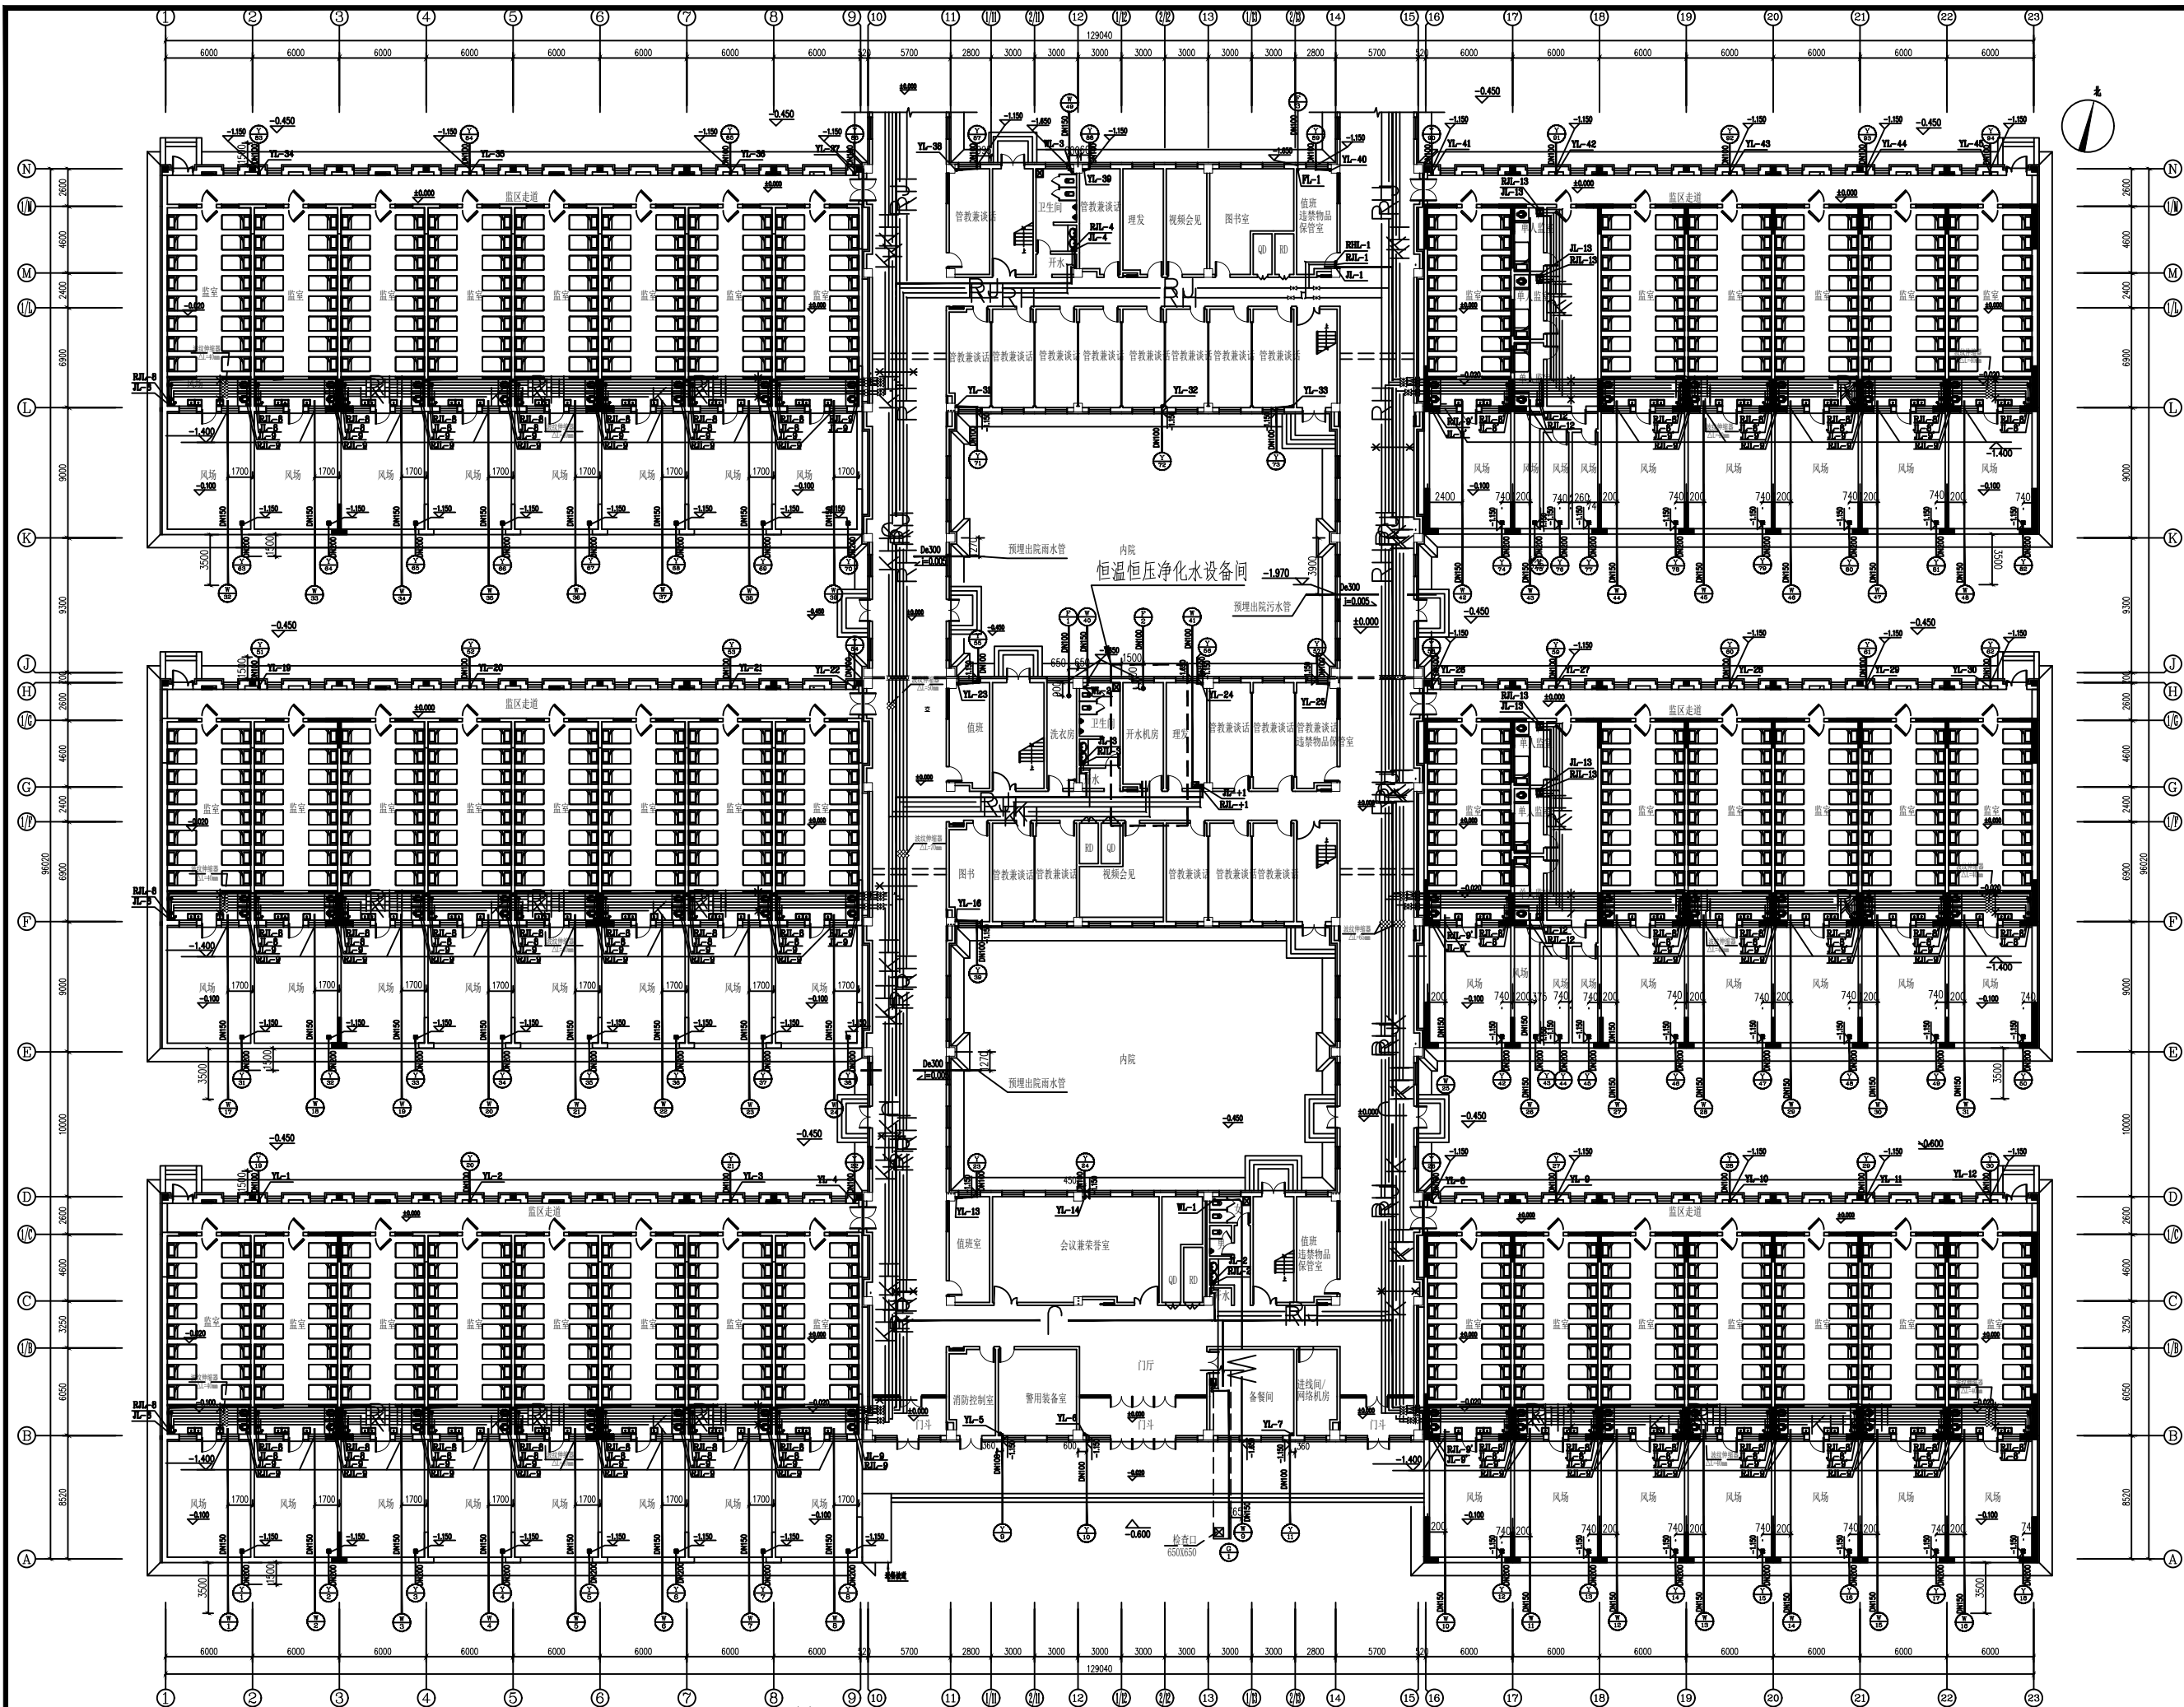

二监区A区给排水平面图 1:400 A区一层给排水平面图 1:150

注：宿舍卫生间所有管理均在二次装修时预留电源






**中远设计**  
中远泰设计有限公司  
Zhongyuan Taisi Architectural Design Co., Ltd.

工程设计证书  
建筑行业(建筑工程)甲级A113003416  
市政行业工程设计乙级风景园林工程设计专项乙级  
建筑行业设计人助工乙级  
电力行业工程设计乙级 A213038686  
工程勘察岩土(岩土工程)乙级 B213021112  
城乡规划(国土空间规划)资质等级乙字24130108



| 会签 |     |
|----|-----|
| 总图 | 给排水 |
| 建筑 | 电气  |
| 结构 | 暖通  |

   加审图章处  
SEMP AREA

|      |                 |                                                                                       |
|------|-----------------|---------------------------------------------------------------------------------------|
| 审定   | 李建雨             |  |
| 项目负责 | 孙晓辉             |  |
| 专业负责 | 李建雨             |  |
| 审核   | 张洪林             |  |
| 校对   | 贾晶              |  |
| 设计   |                 |                                                                                       |
| 设计审核 |                 |                                                                                       |
| 工程名称 | 呼和浩特市公安局看守所管理支队 |                                                                                       |
| 工程内容 | 开水机房新增净水设备项目    |                                                                                       |
| 图名   | 二监区A区给排水平面图     |                                                                                       |
| 图例   | 水施              | 图号 SS -09                                                                             |
| 版本号  | A               | 日期 2026.03                                                                            |
| 工程号  | YT-2026-03      | 比例 1:100                                                                              |

## 主要设备表

| 序号 | 设备名称    | 设备型号及参数                                       | 单位 | 数量 | 设置位置  | 备注               |
|----|---------|-----------------------------------------------|----|----|-------|------------------|
| 1  | 反渗透净水系统 | 功率: 2.1KW      储水容积 1000L                     | 套  | 1  | 一层开水间 |                  |
| 2  | 恒温供水系统  | 功率: 24.5KW                                    | 套  | 1  | 一层开水间 |                  |
| 3  | 杀菌系统    | 功率: 0.5KW      紫外线杀菌                          | 套  | 1  | 一层开水间 |                  |
| 4  | 恒压供水系统  | 功率: 1.5KW    Q=2.0m <sup>3</sup> /h , H=40m , | 套  | 1  | 一层开水间 | 水泵2台<br>单台功率0.75 |

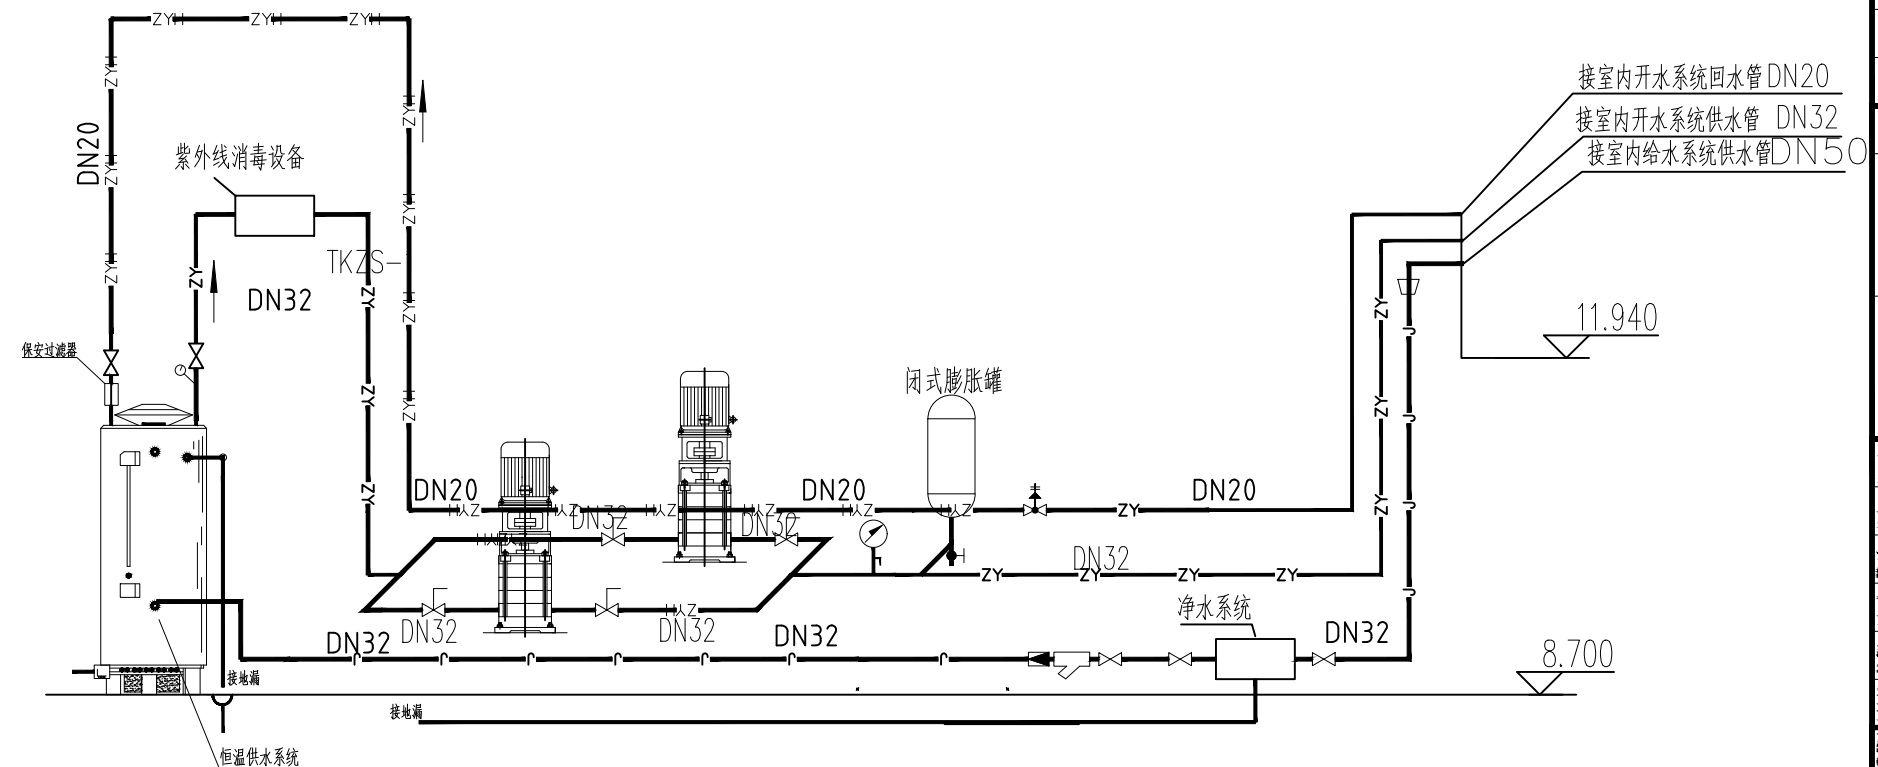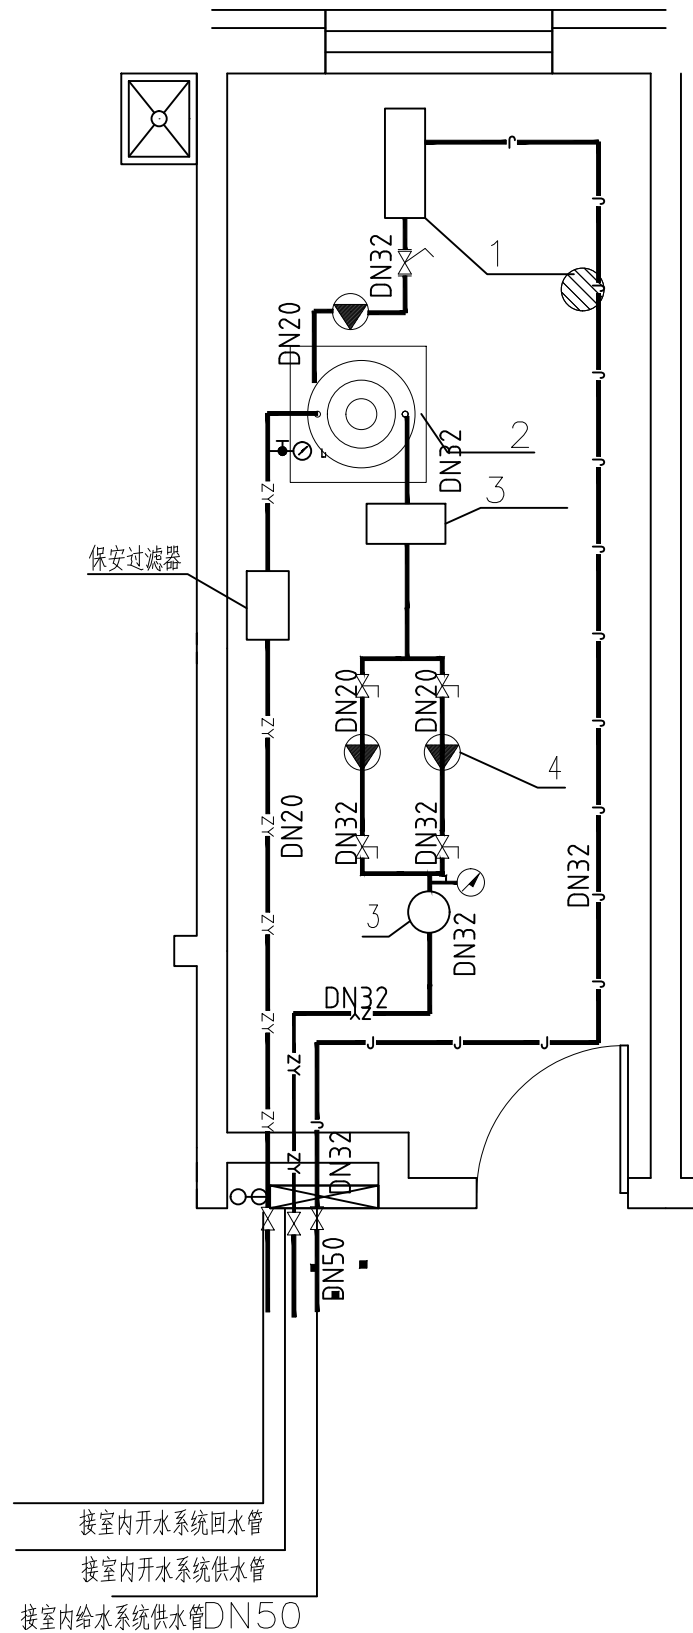

开水机房设备系统图 1:50

开水机房平面设备图 1:50



**中远设计**  
**中远雅泰设计有限公司**  
Zhongyuan Yatai Architectural Design Co., Ltd.

## 工程设计证书

建筑行业(建筑工程)甲级A113003416  
市政行业工程设计乙级风景园林工程设计专项乙级  
建筑行业工程设计人防工程乙级  
电力行业工程设计乙级 A213038686  
工程勘察岩土(岩土工程设计) 乙级 B213021112  
城乡规划(国土空间规划) 冀自资规乙字24130108

会 登

|     |  |     |  |
|-----|--|-----|--|
| 总 图 |  | 给排水 |  |
| 建 筑 |  | 电 气 |  |
| 结 构 |  | 暖 通 |  |

### 加蓋圖章外


|                  |     |     |
|------------------|-----|-----|
| 争 定<br>JING DING | 李建雨 | 李建雨 |
| 项目负责<br>GAPAN    | 孙晓辉 | 孙晓辉 |
| 专业负责<br>GAPAN    | 李建雨 | 李建雨 |
| 争 议<br>JING YI   | 张洪林 | 张洪林 |
| 兼 职<br>GAPAN     | 贾 晶 | 贾晶  |
| 总 计<br>GAPAN     |     |     |

呼和浩特市公安局监所管理支队


工程名称 开水机房新增净水设备项目

|    |           |
|----|-----------|
| 图名 | 机房平面图、系统图 |
|----|-----------|

|                     |            |                    |         |
|---------------------|------------|--------------------|---------|
| 图 别<br>DRAWING TYPE | 水施         | 图 号<br>DRAWING NO. | SS -10  |
| 版本号<br>VERSION      | A          | 日 期<br>DATE        | 2026.03 |
| 工程号<br>PROJECT NO.  | YT-2026-03 | 比 例<br>SCALE       | 1:100   |

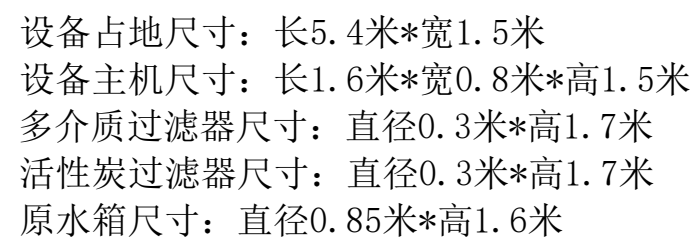

反渗透净水设备系统图 1:50

 

|                                                                                                                                                                                                       |                |                                                                                       |         |
|-------------------------------------------------------------------------------------------------------------------------------------------------------------------------------------------------------|----------------|---------------------------------------------------------------------------------------|---------|
| <div></div> <div><b>中远设计</b><br/><b>中远雅泰设计有限公司</b><br/><i>Zhongyuan Yatai Architectural Design Co., Ltd.</i></div> |                |                                                                                       |         |
| 工程设计证书                                                                                                                                                                                                |                |                                                                                       |         |
| 建筑行业(建筑工程)甲级A113003416                                                                                                                                                                                |                |                                                                                       |         |
| 市政行业工程设计乙级风景园林工程设计专项乙级                                                                                                                                                                                |                |                                                                                       |         |
| 建筑行业工程设计人防工程乙级                                                                                                                                                                                        |                |                                                                                       |         |
| 电力行业工程设计乙级 A213038686                                                                                                                                                                                 |                |                                                                                       |         |
| 工程勘察岩土(岩土工程设计)乙级 B213021112                                                                                                                                                                           |                |                                                                                       |         |
| 城乡规划(国土空间规划)冀自资规乙字24130108                                                                                                                                                                            |                |                                                                                       |         |
| 会 签                                                                                                                                                                                                   |                |                                                                                       |         |
| SIGNATURE                                                                                                                                                                                             |                |                                                                                       |         |
| 总 图                                                                                                                                                                                                   | 给排水            |                                                                                       |         |
| 建 筑                                                                                                                                                                                                   | 电 气            |                                                                                       |         |
| 结 构                                                                                                                                                                                                   | 暖 通            |                                                                                       |         |
| 加盖图章处                                                                                                                                                                                                 |                |                                                                                       |         |
| SEAL AREA                                                                                                                                                                                             |                |                                                                                       |         |
|                                                                                                                                                                                                       |                |                                                                                       |         |
|                                                                                                                                                                                                       |                |                                                                                       |         |
| 审 定                                                                                                                                                                                                   | 李建雨            |  |         |
| 项目负责<br>CAPITAL                                                                                                                                                                                       | 孙晓辉            |  |         |
| 专业负责<br>SPECIALIST                                                                                                                                                                                    | 李建雨            |  |         |
| 审 核                                                                                                                                                                                                   | 张洪林            |  |         |
| 校 对                                                                                                                                                                                                   | 贾 晶            |  |         |
| 计 算                                                                                                                                                                                                   |                |                                                                                       |         |
| 建 筑 单 位                                                                                                                                                                                               | 呼和浩特市公安局监所管理支队 |                                                                                       |         |
| 工 程 名 称                                                                                                                                                                                               | 开水机房新增净水设备项目   |                                                                                       |         |
| 图 名                                                                                                                                                                                                   | 净水设备系统图、供电平面图  |                                                                                       |         |
| 图 别                                                                                                                                                                                                   | 水施             | 图 号                                                                                   | SS -11  |
| 版本号                                                                                                                                                                                                   | A              | 日 期                                                                                   | 2026.03 |
| 工程号                                                                                                                                                                                                   | YT-2026-03     | 比 例                                                                                   | 1:100   |