

DRIPA
大庆市规划建筑研究院
DAQING RESEARCH INSTITUTE OF PLANNING AND ARCHITECTURE
甲级工程设计证书编号：A123002440
乙级工程设计证书编号：A223002447

版本说明：

专业会签



总图		建筑	
结构		电气	
给排水		道路	
暖通		园林	

注册建筑师章（签字）


注册工程师章（签字）

项目负责	胡建国	胡建国
设计总负责	张鹏	张鹏
技术负责	柏彦明	柏彦明
审定	柏彦明	柏彦明
审核	于毅	于毅
专业负责	高兴敏	高兴敏
校对	胡昌福	胡昌福
设计	孙建鹏	孙建鹏

建设单位	让胡路区房产服务中心		
工程名称	让胡路区人民法院安全隐患整治工程		
子项名称			
图纸名称	卫生间照明平面图		
设计阶段	电施	图号	电-01
工程编号	JZ-26-65	日期	2026.07

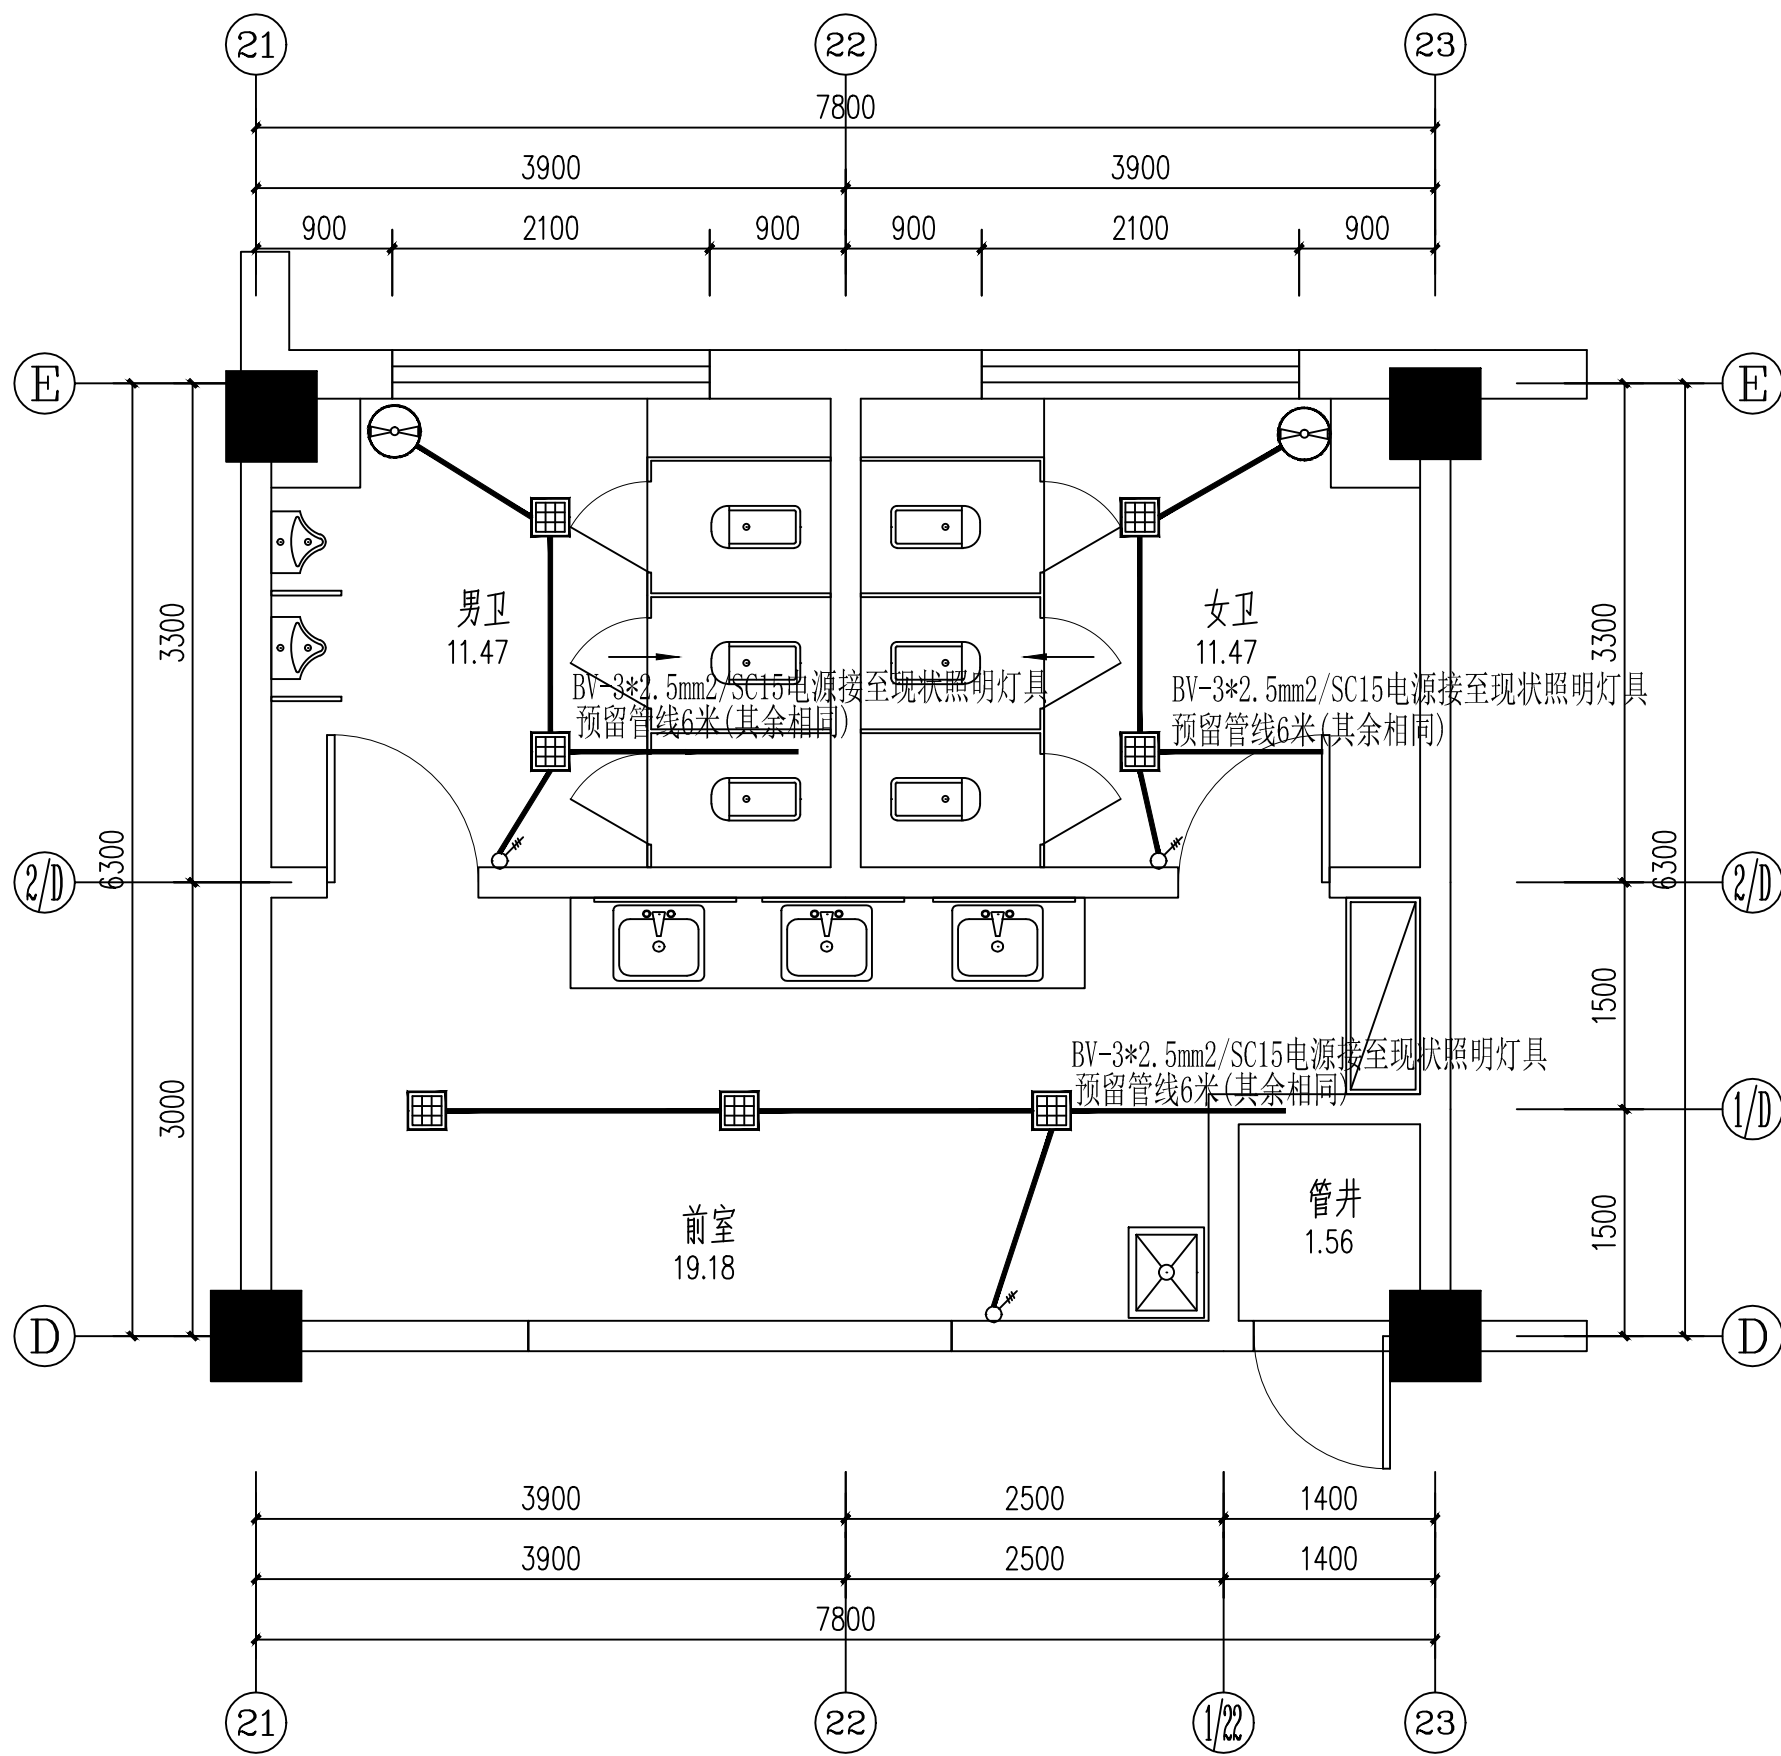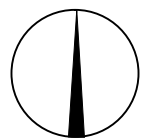

卫生间照明平面图 1:50

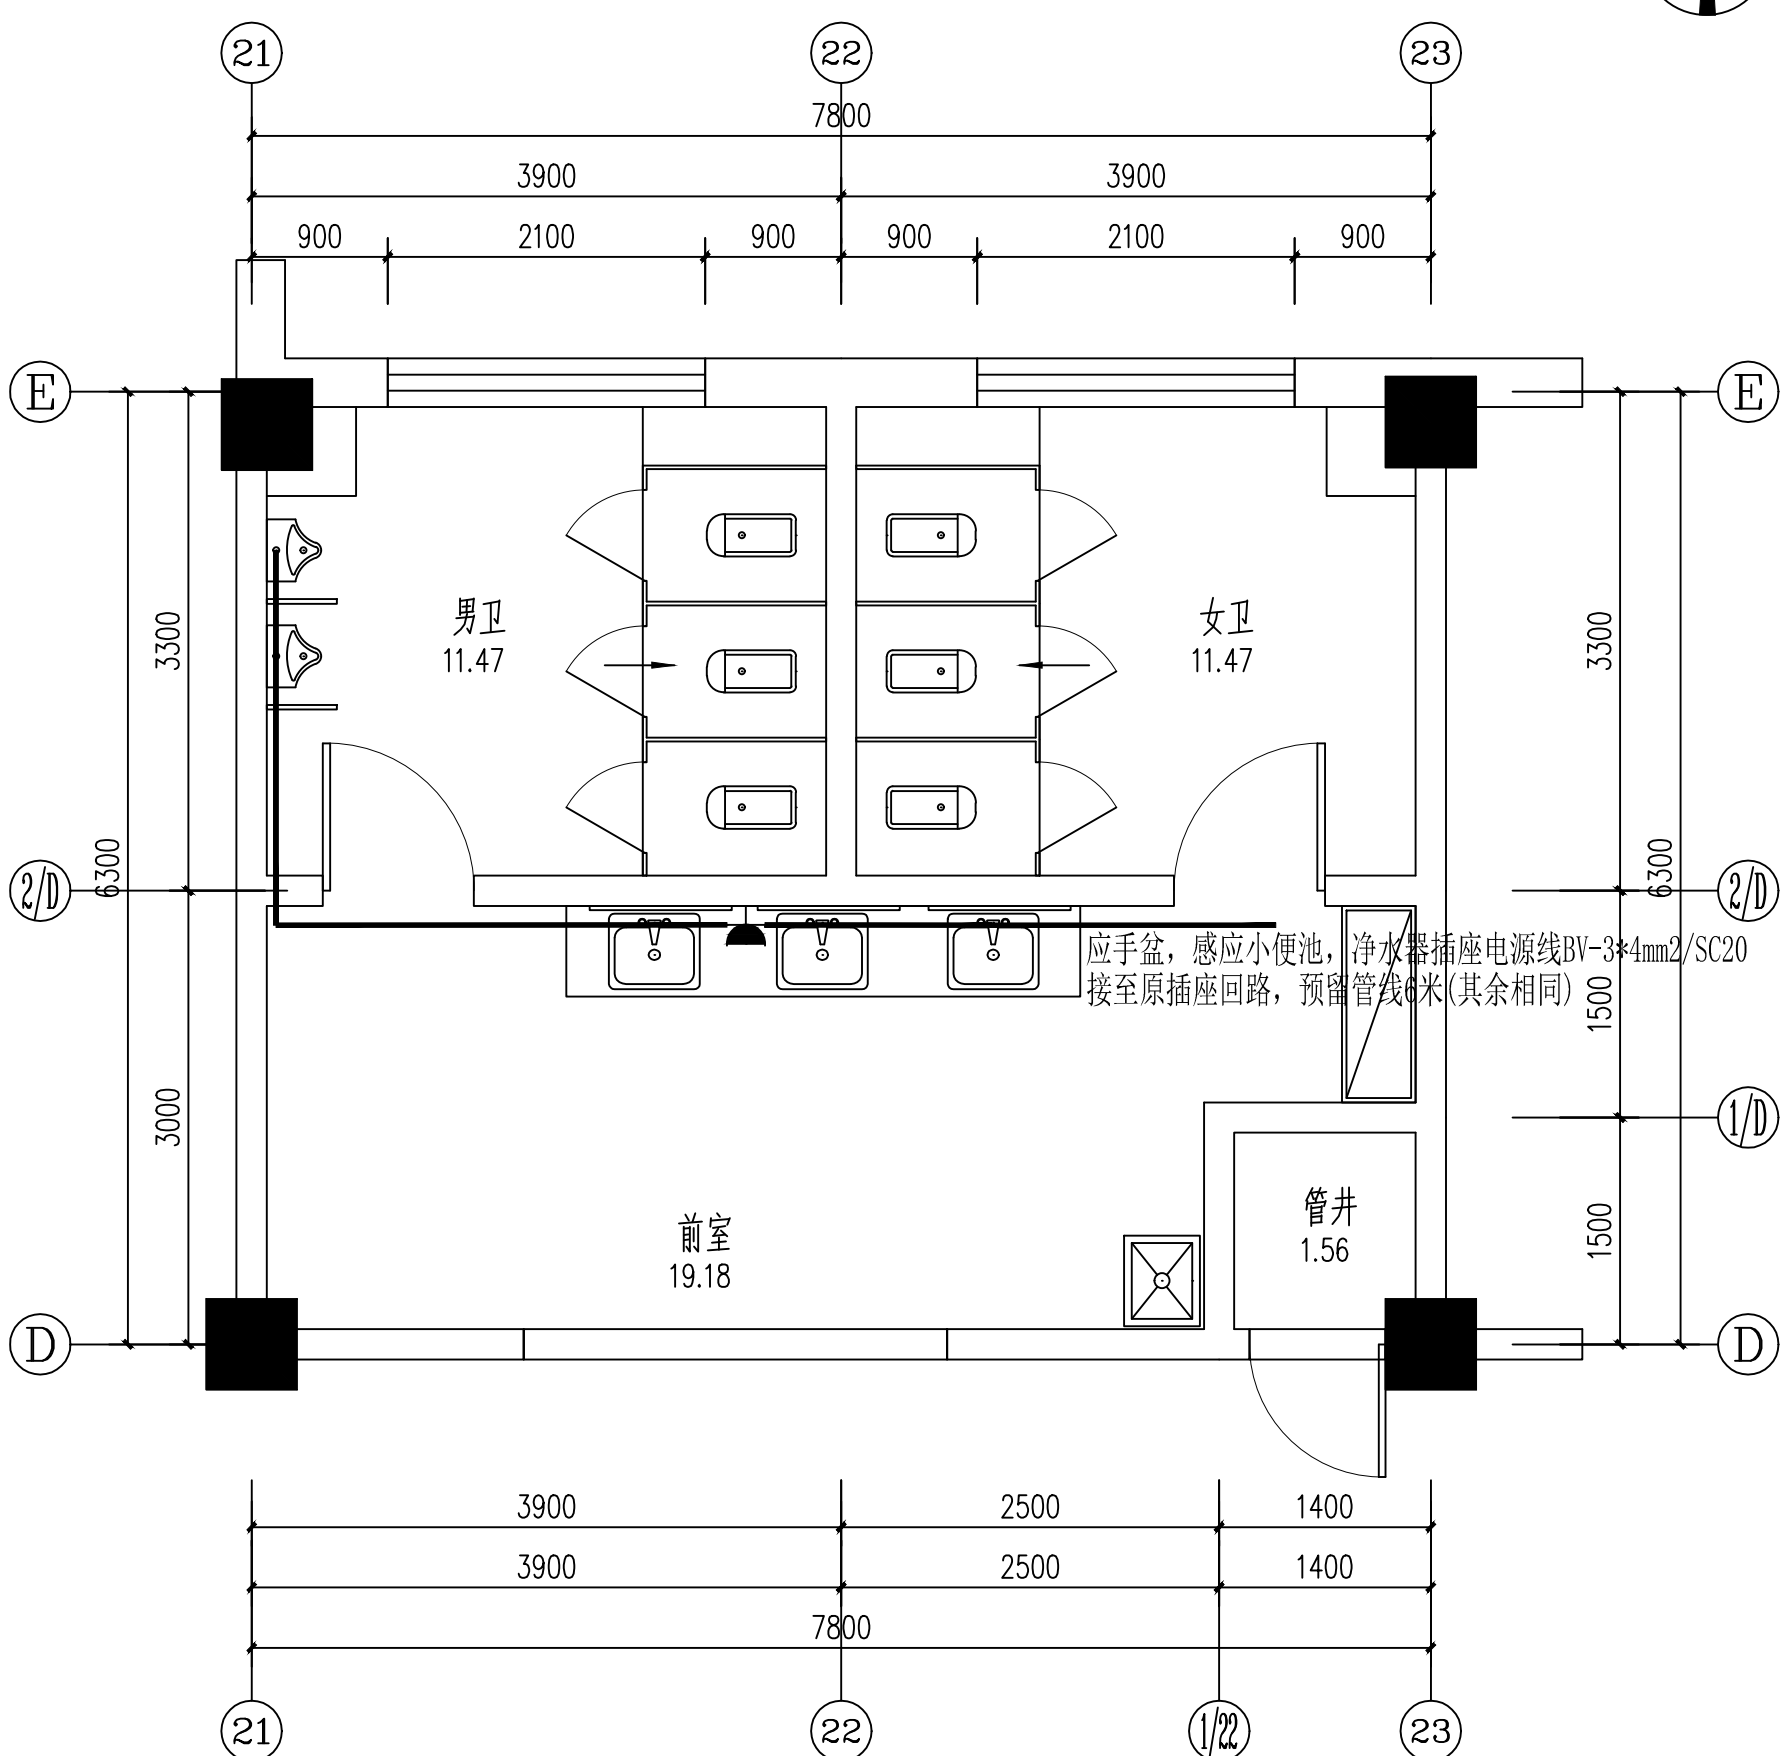

卫生间插座平面图 1:50

本图不加盖出图专用章无效