



DRIPA
大庆市规划建筑研究院
DAQING RESEARCH INSTITUTE OF PLANNING AND ARCHITECTURE
甲级工程设计证书编号：A123002440
乙级工程设计证书编号：A223002447

版本说明：

专业会签


总图		建筑	
结构		电气	
给排水		道路	
暖通		园林	

注册建筑师章（签字）


注册工程师章（签字）

项目负责	胡建国	胡建国
设计总负责	张鹏	张鹏
技术负责	李秋循	李秋循
审定	李秋循	李秋循
审核	邓遵	邓遵
专业负责	李兆斌	李兆斌
校对	王旭洋	王旭洋
设计	仲昭焜	仲昭焜

建设单位	让胡路区房产服务中心		
工程名称	让胡路区人民法院业务用房安全隐患治理工程		
子项名称			
图纸名称	二层卫生间给排水平面图		
设计阶段	施工图	图号	水-01
工程编号	JZ-25-56	日期	2026.08

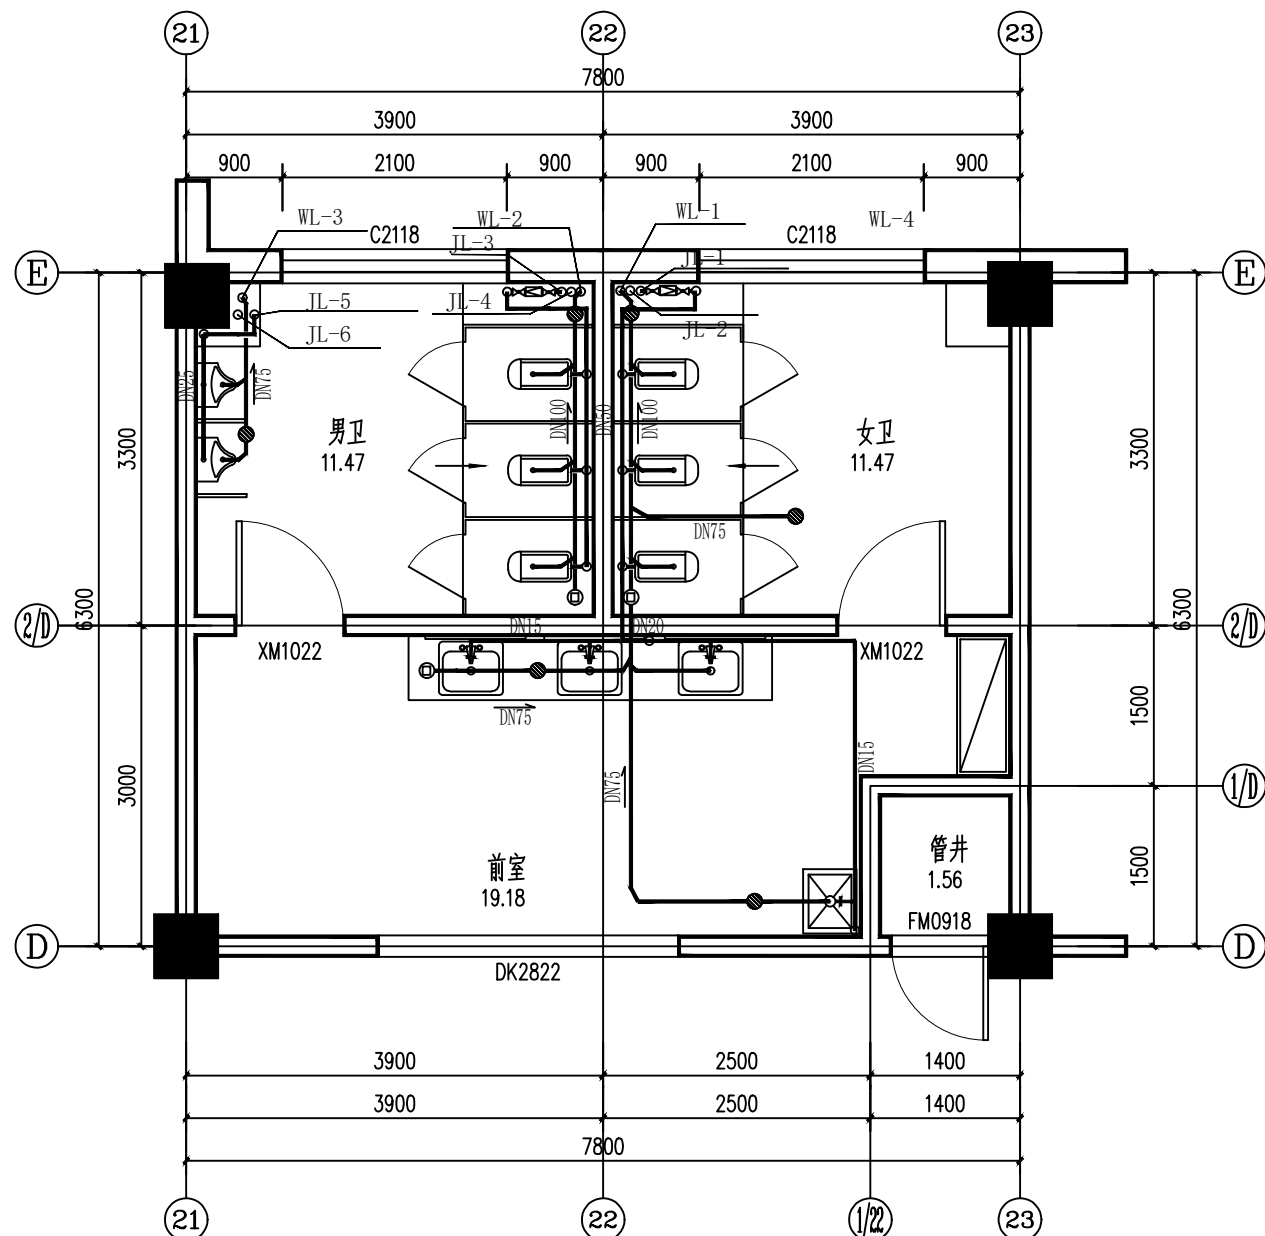

二层卫生间给排水平面图 1:100

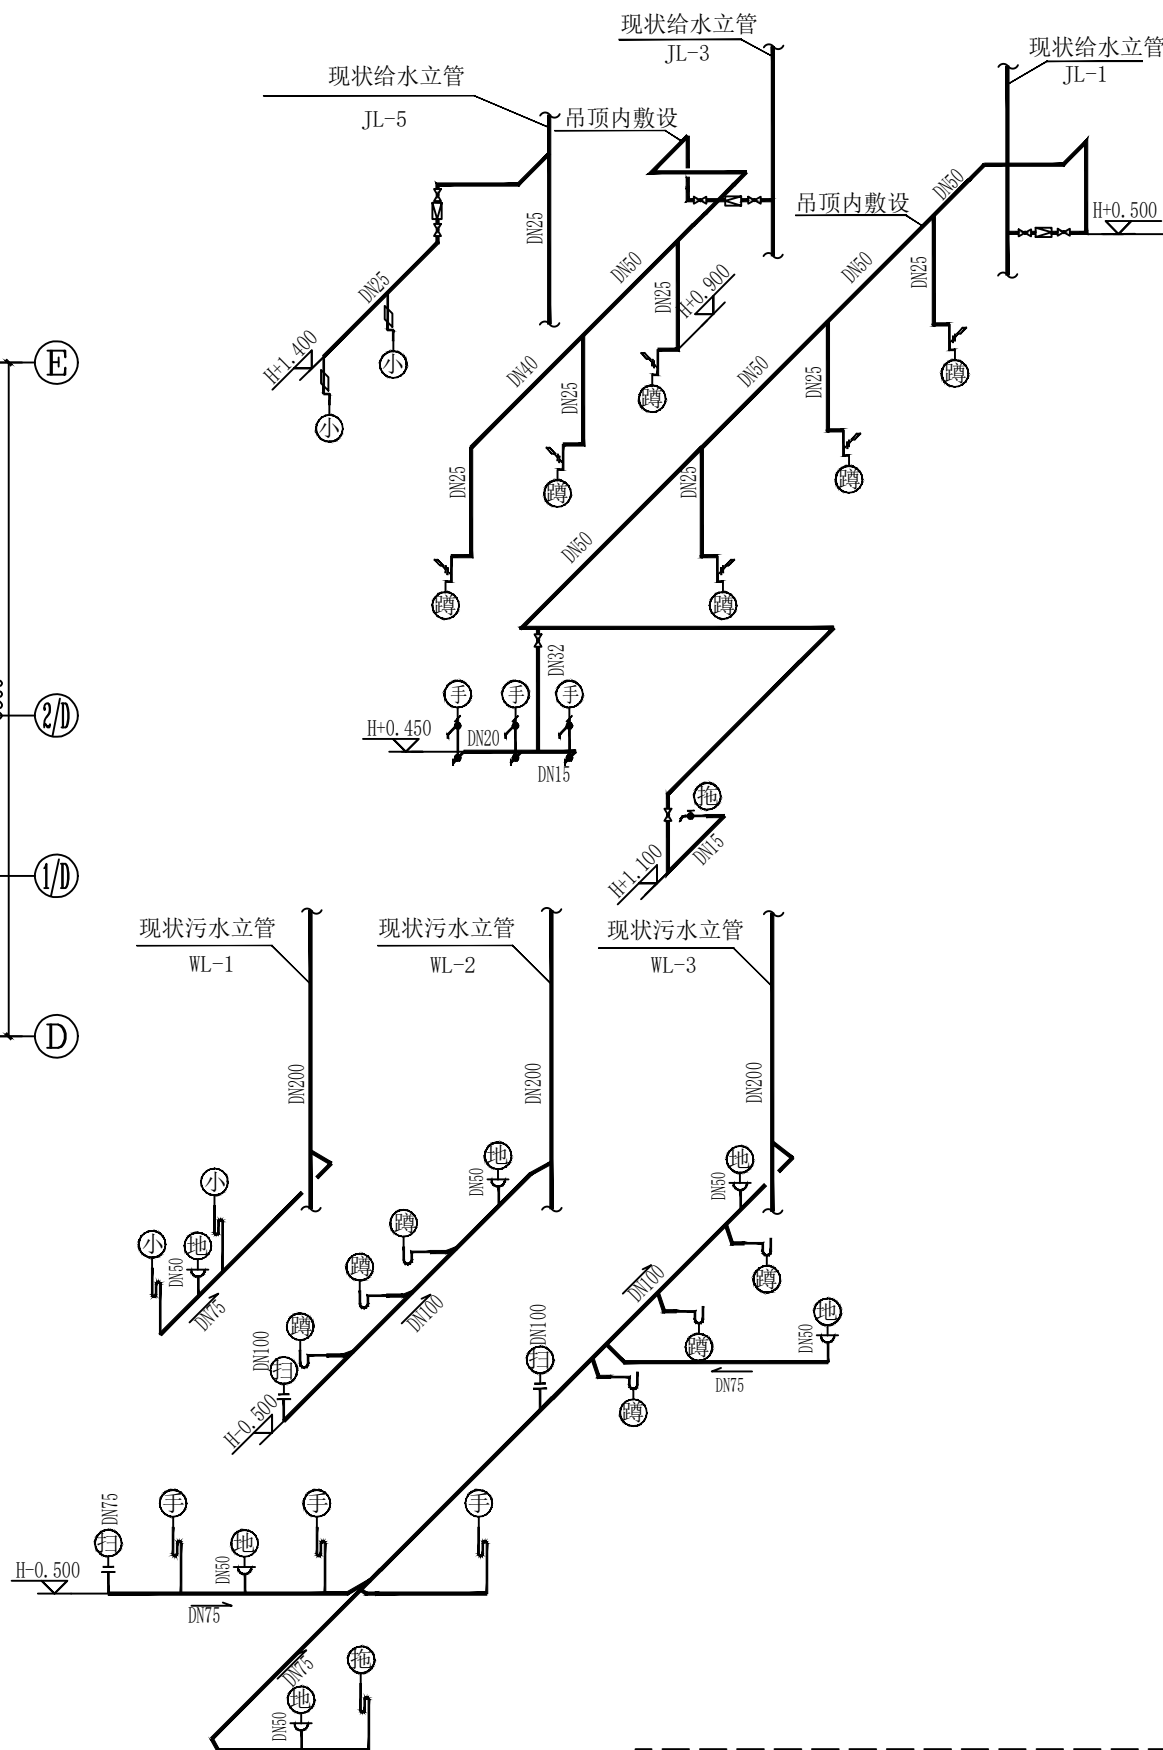

卫生间给排水系统图 无比例

- 说明：
1. 系统图管道断线不分前后，仅表示管道之间的位置关系。
 2. H表示本层建筑标高。