


DRIPA
大庆市规划建设研究院
DACHENG PLANNING AND BUILDING RESEARCH INSTITUTE
甲级工程设计证书编号: A123002440
乙级工程设计证书编号: A223002447

版本说明:


专业会签		
总图	建筑	
结构	电气	
给排水	道路	
暖通	园林	
注册建筑师章 (签字)		

注册工程师章 (签字)


项目负责	胡建国	胡建国
设计总负责	张鹏	张鹏
技术负责	李静	李静
审 定	李静	李静
审 核	张鹏	张鹏
专业负责	韩松友	韩松友
校 对	吴晓红	吴晓红
设 计	胡建国	胡建国
建设单位	让胡路区房产服务中心	
工程名称	让胡路区人民法院安全综合整治工程	
子项名称		
图纸名称	原始八、九层平面图 原始屋面排水示意图	
设计阶段	建 施	图号 建-06
工程编号	JZ-26-66	日期 2026. 07

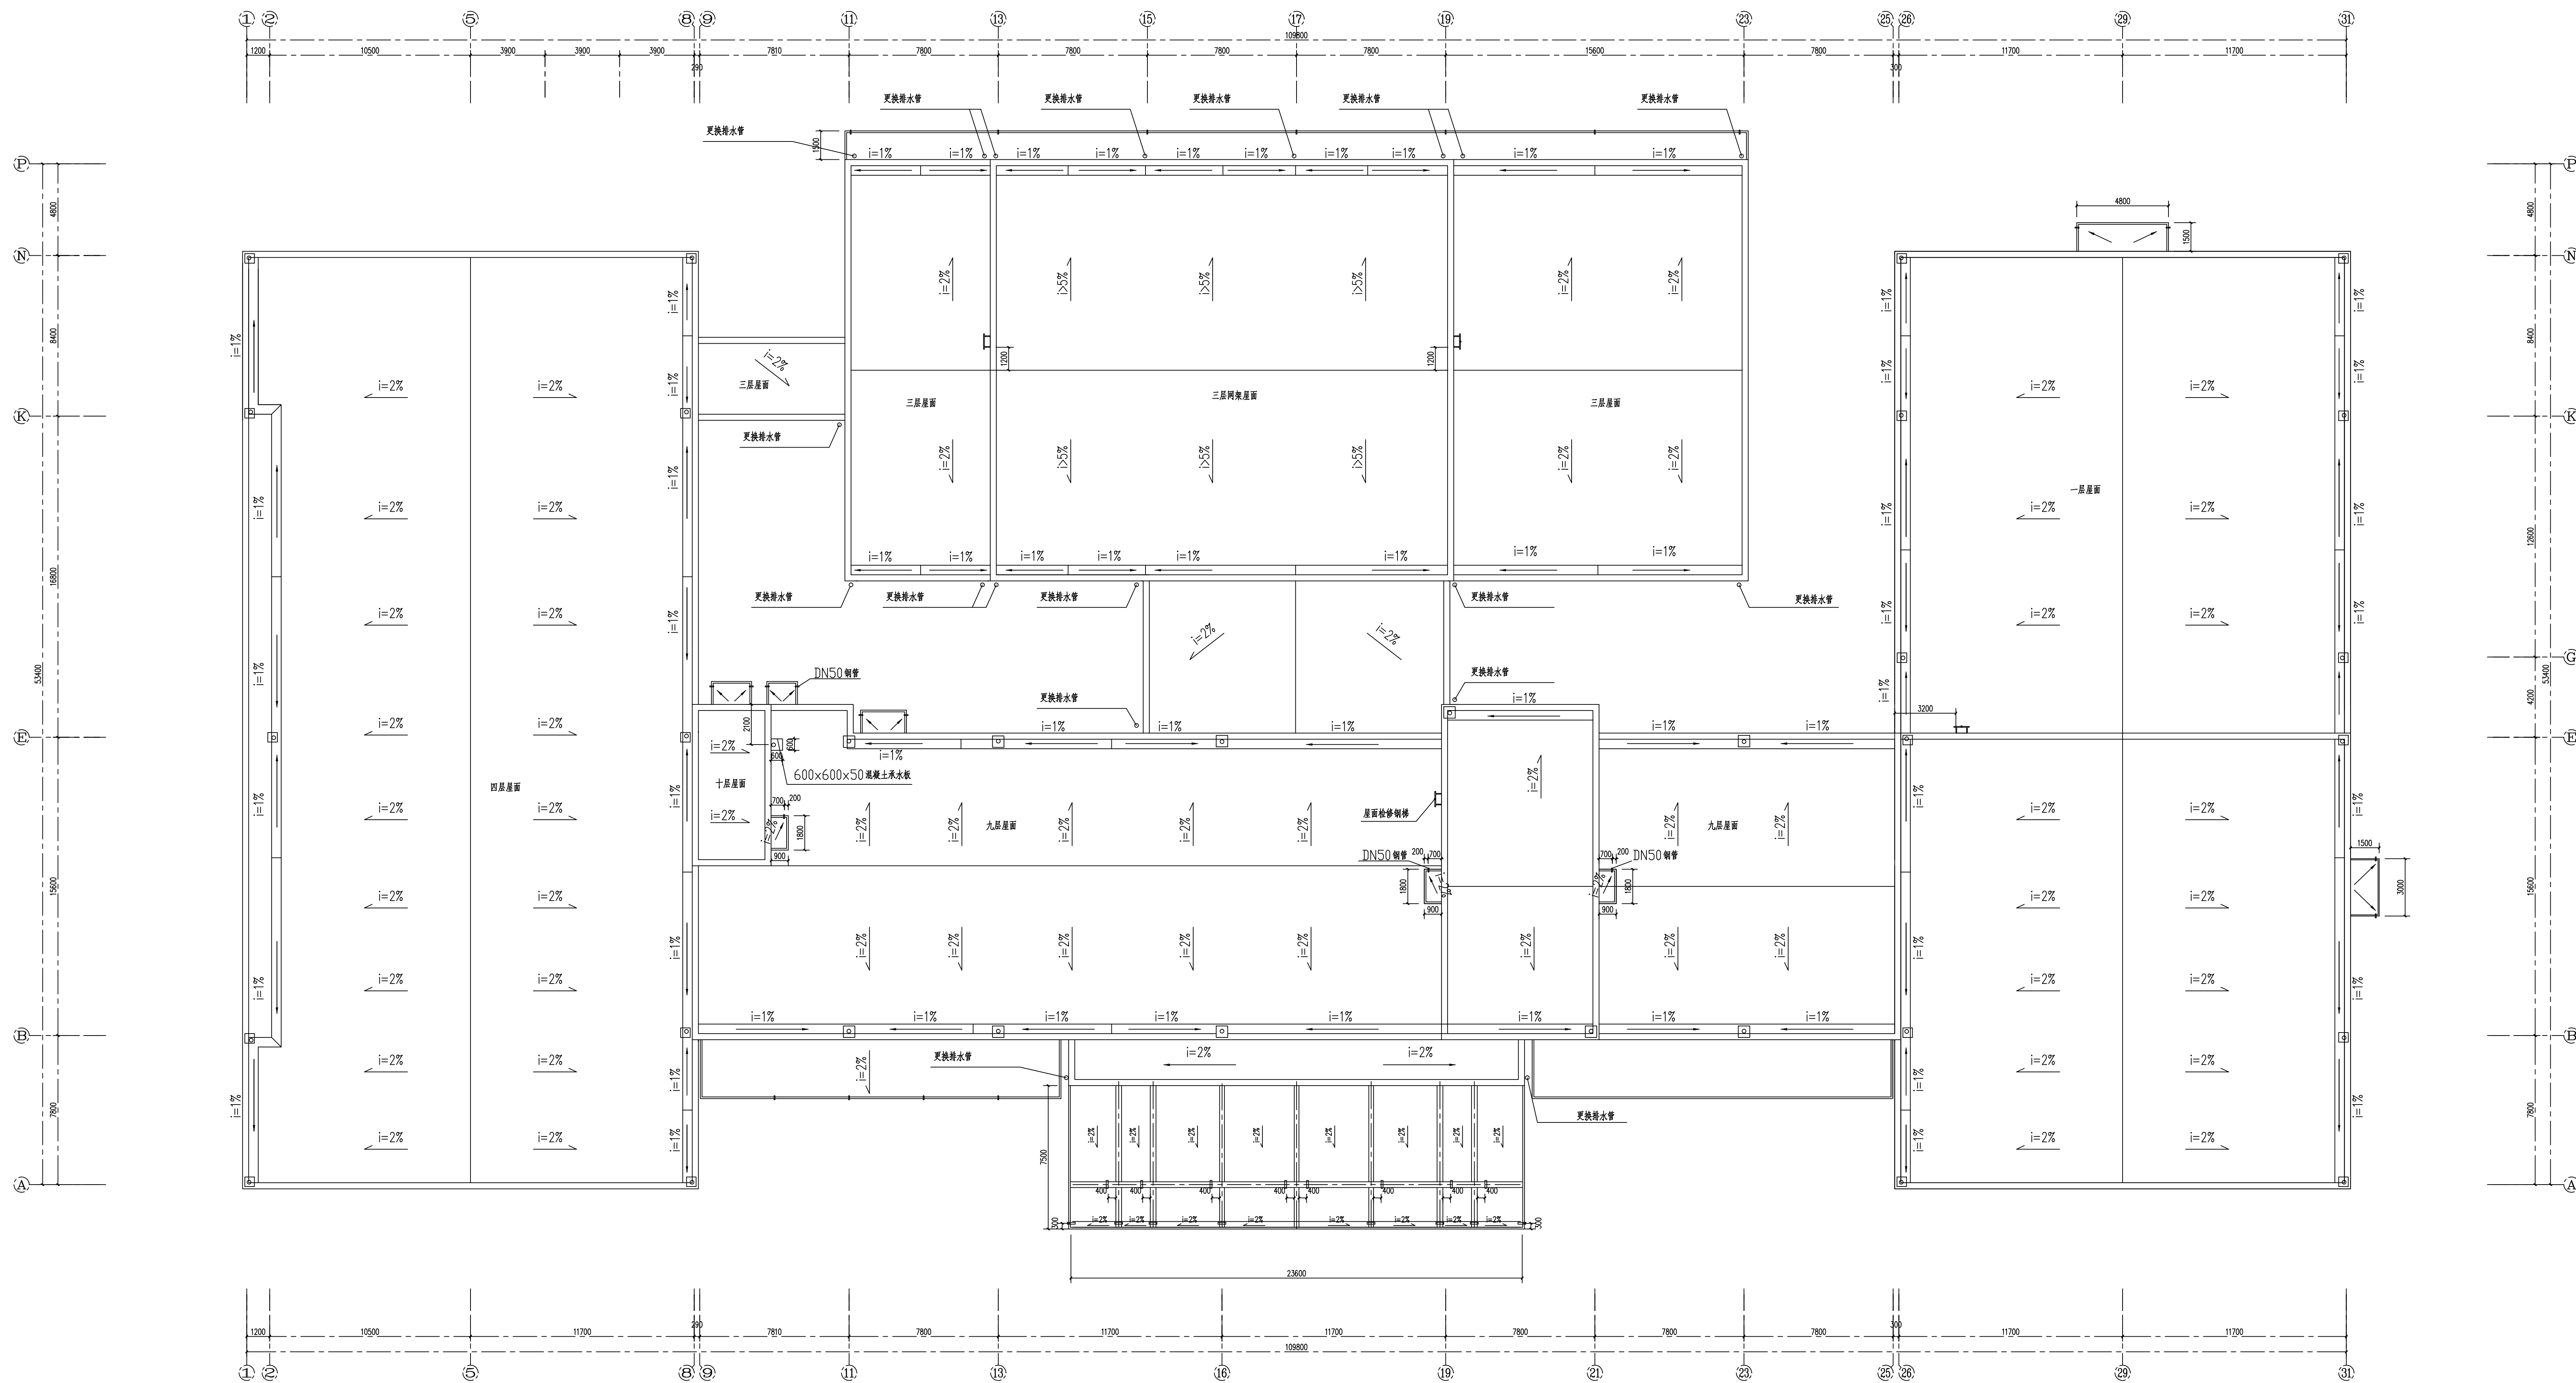

原始屋面排水示意图 1:150

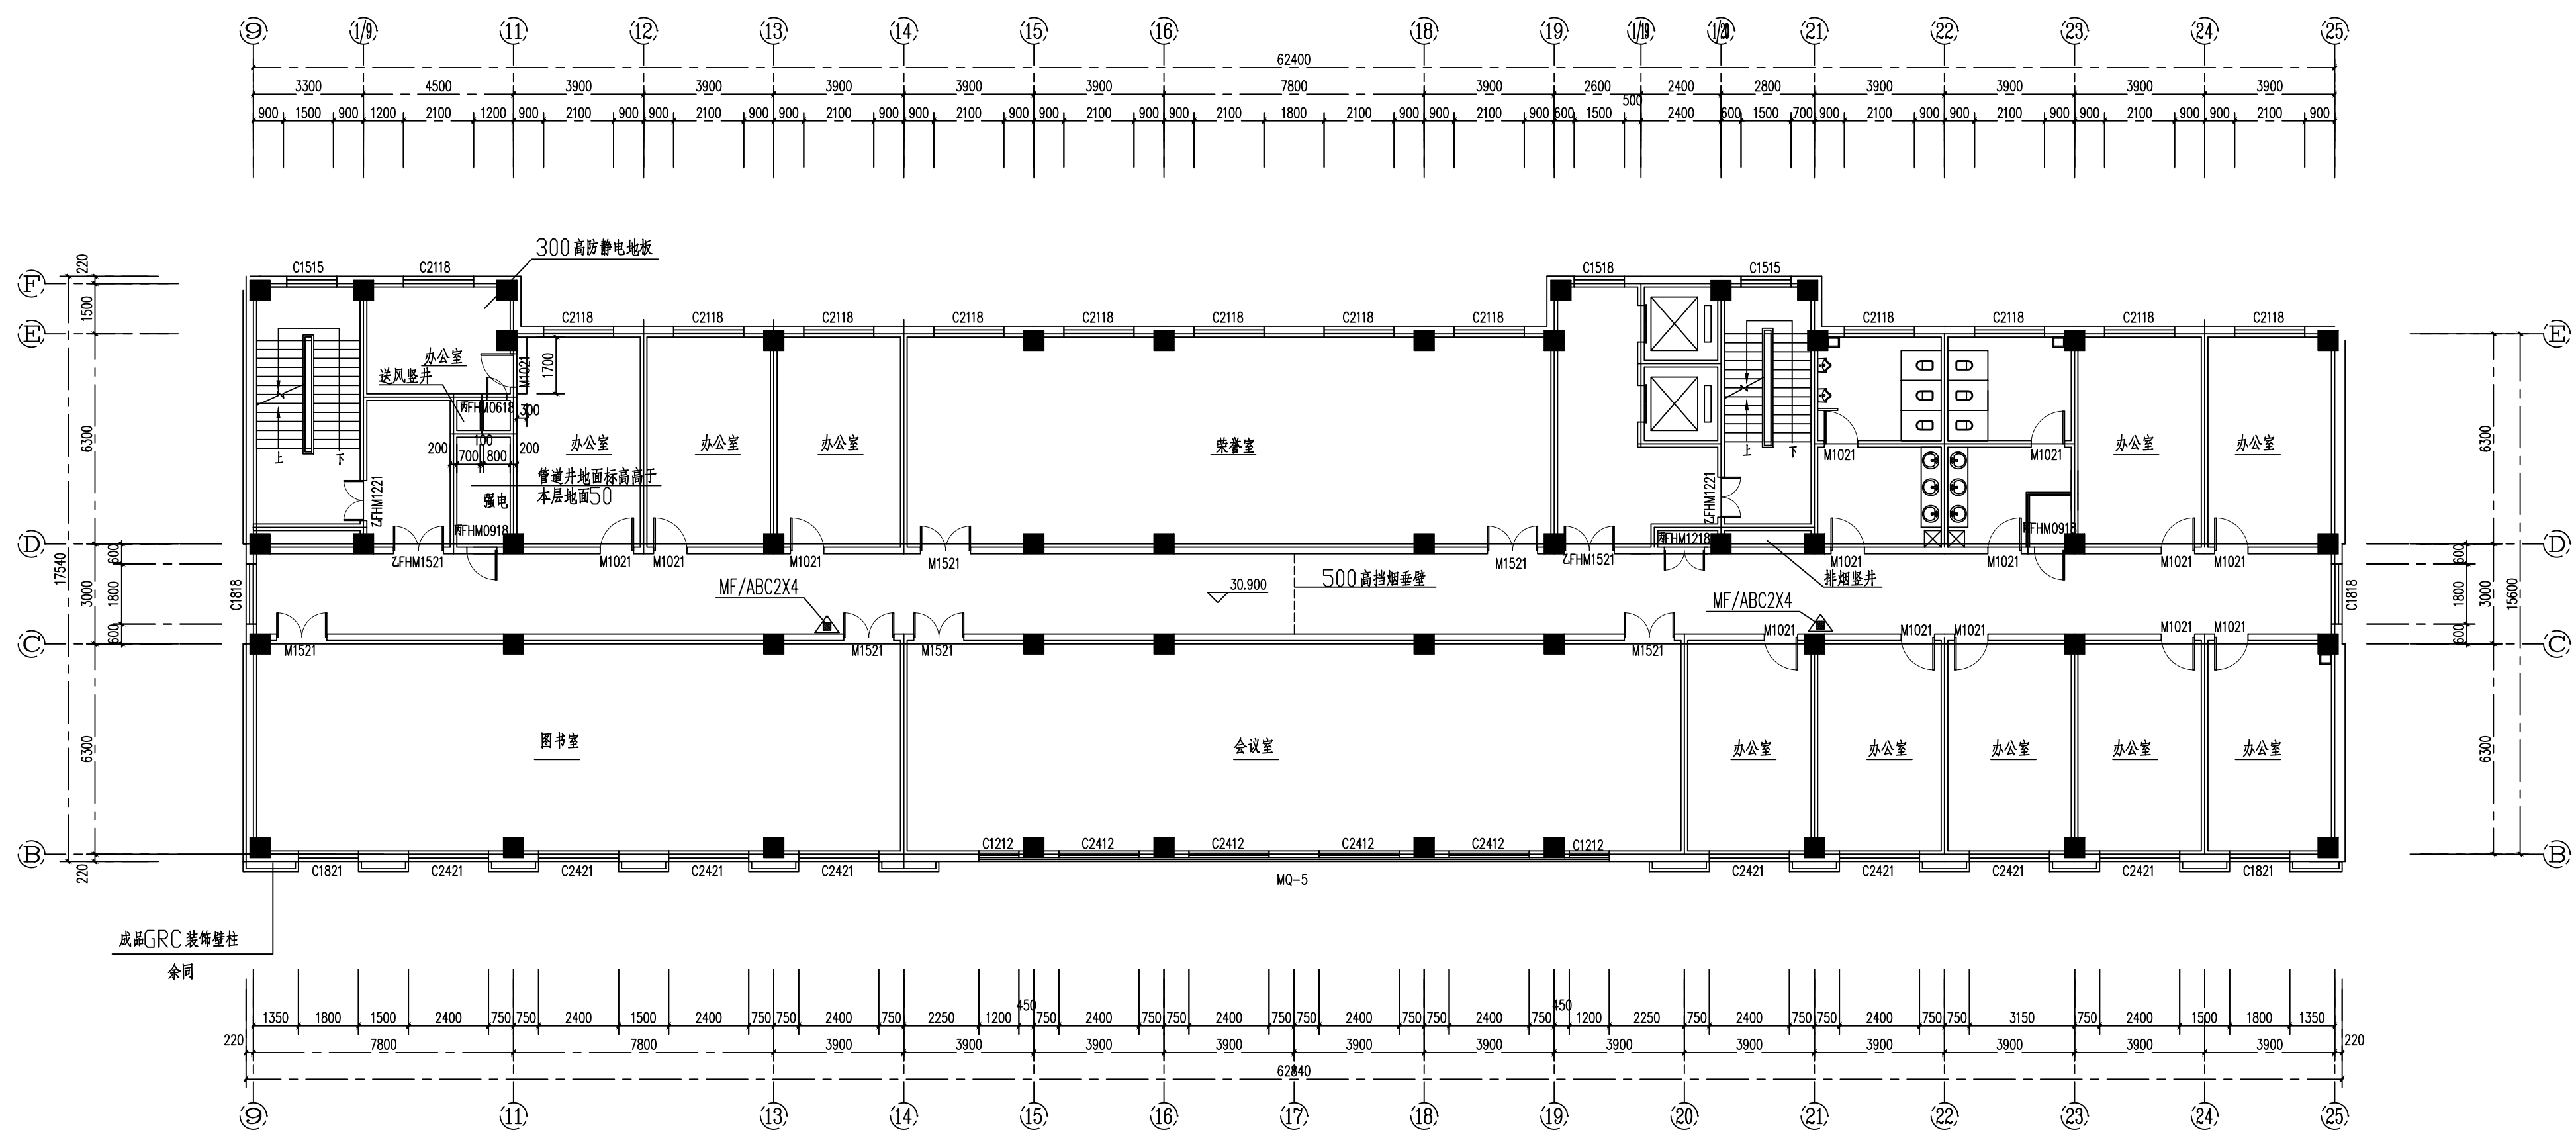

原始八层平面图 1:150

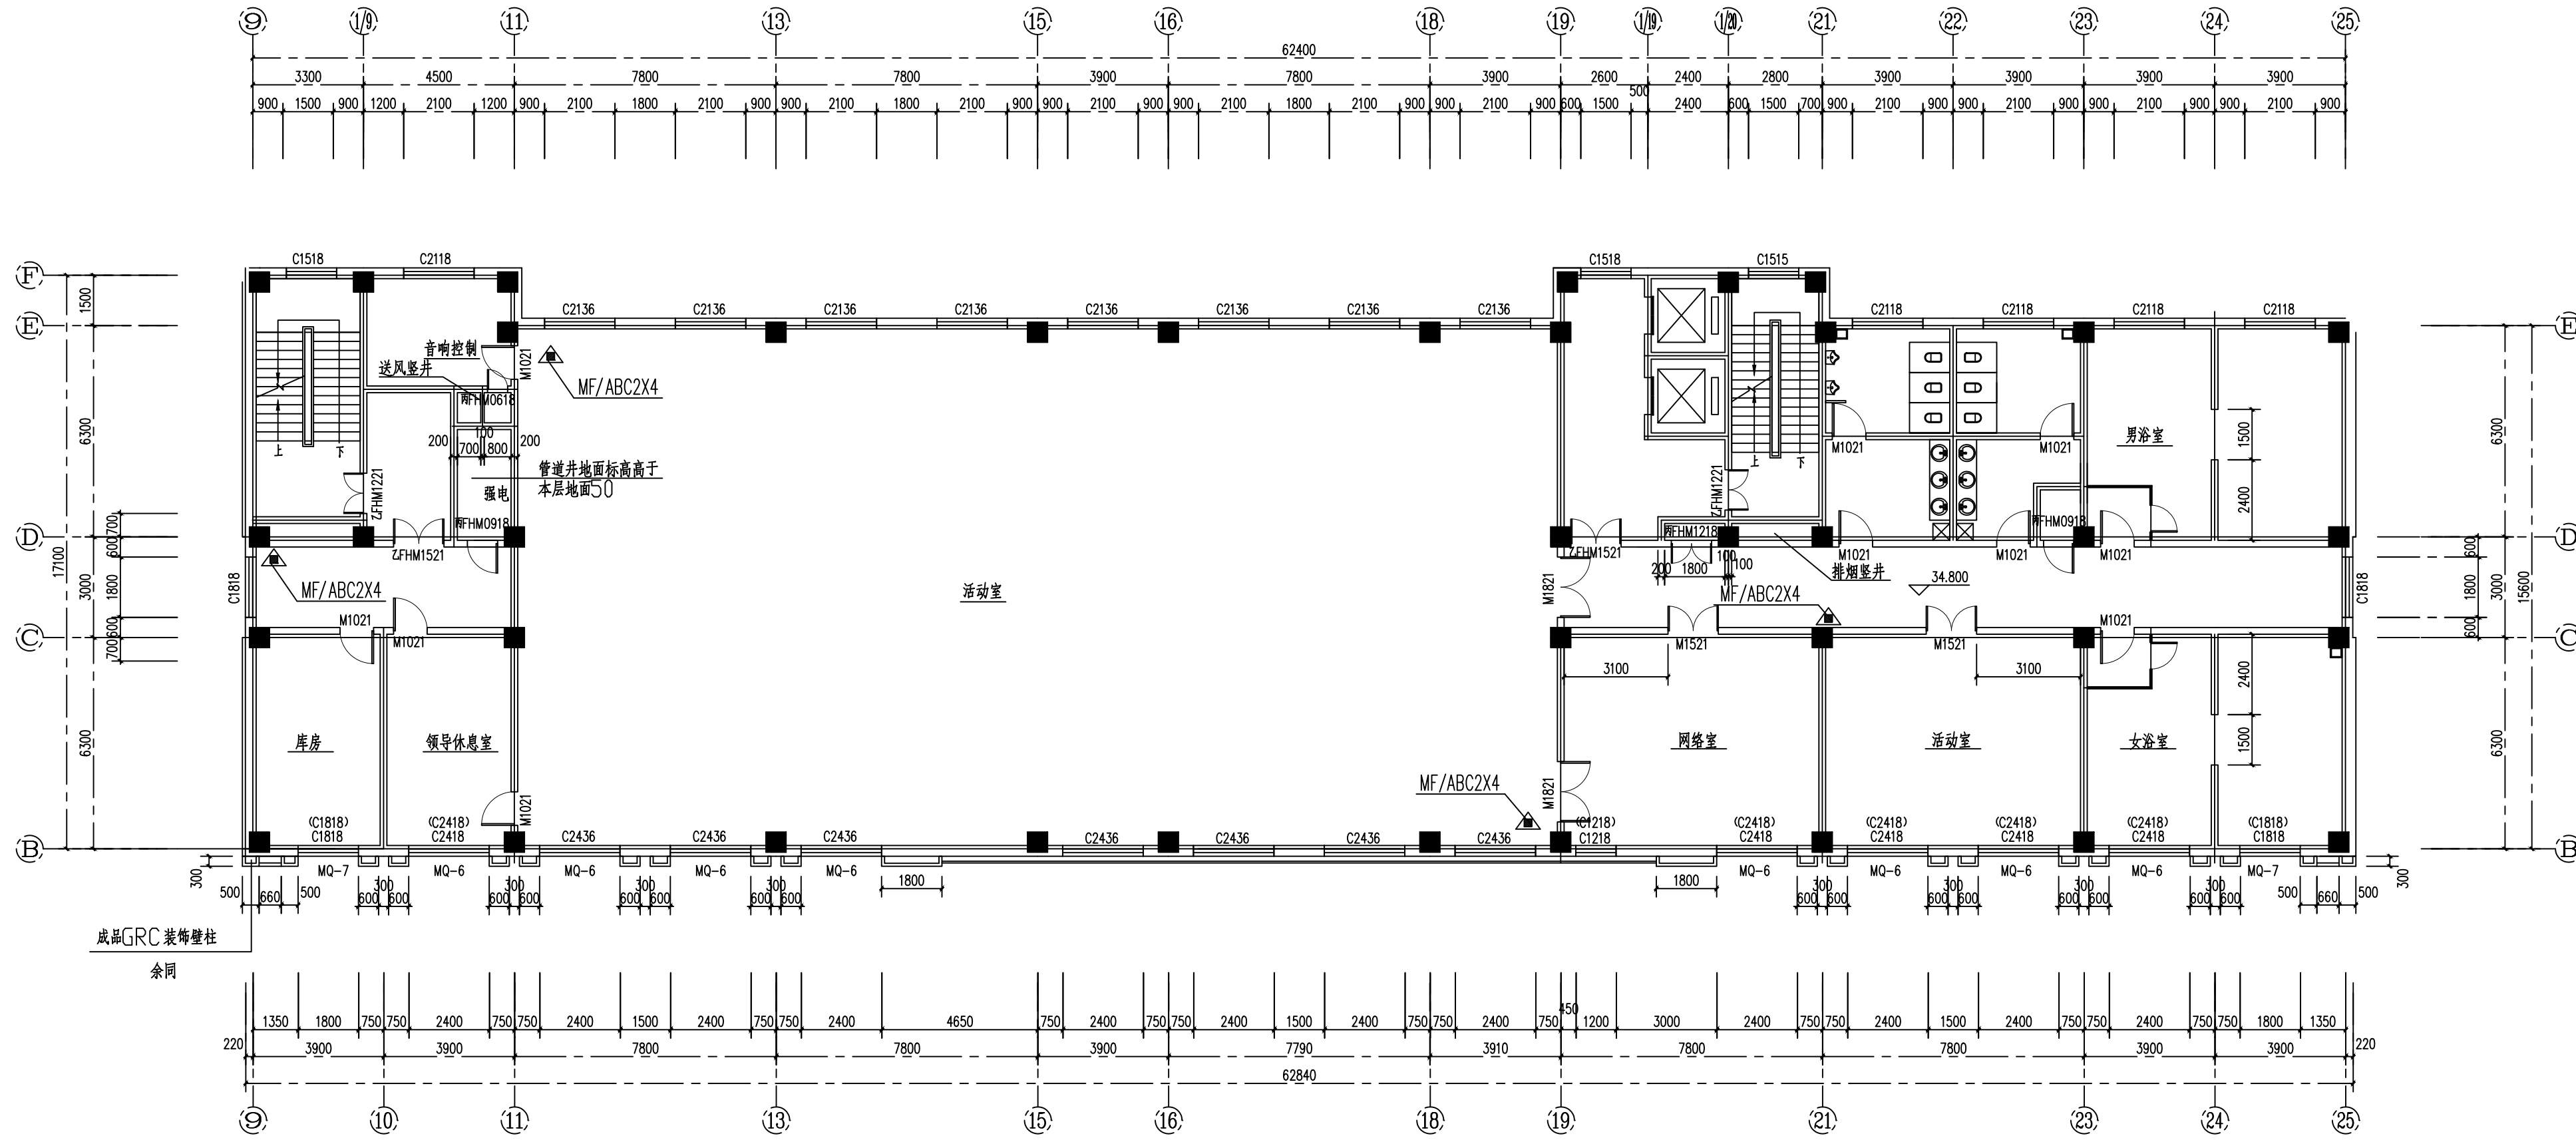

原始九层平面图 1:150