


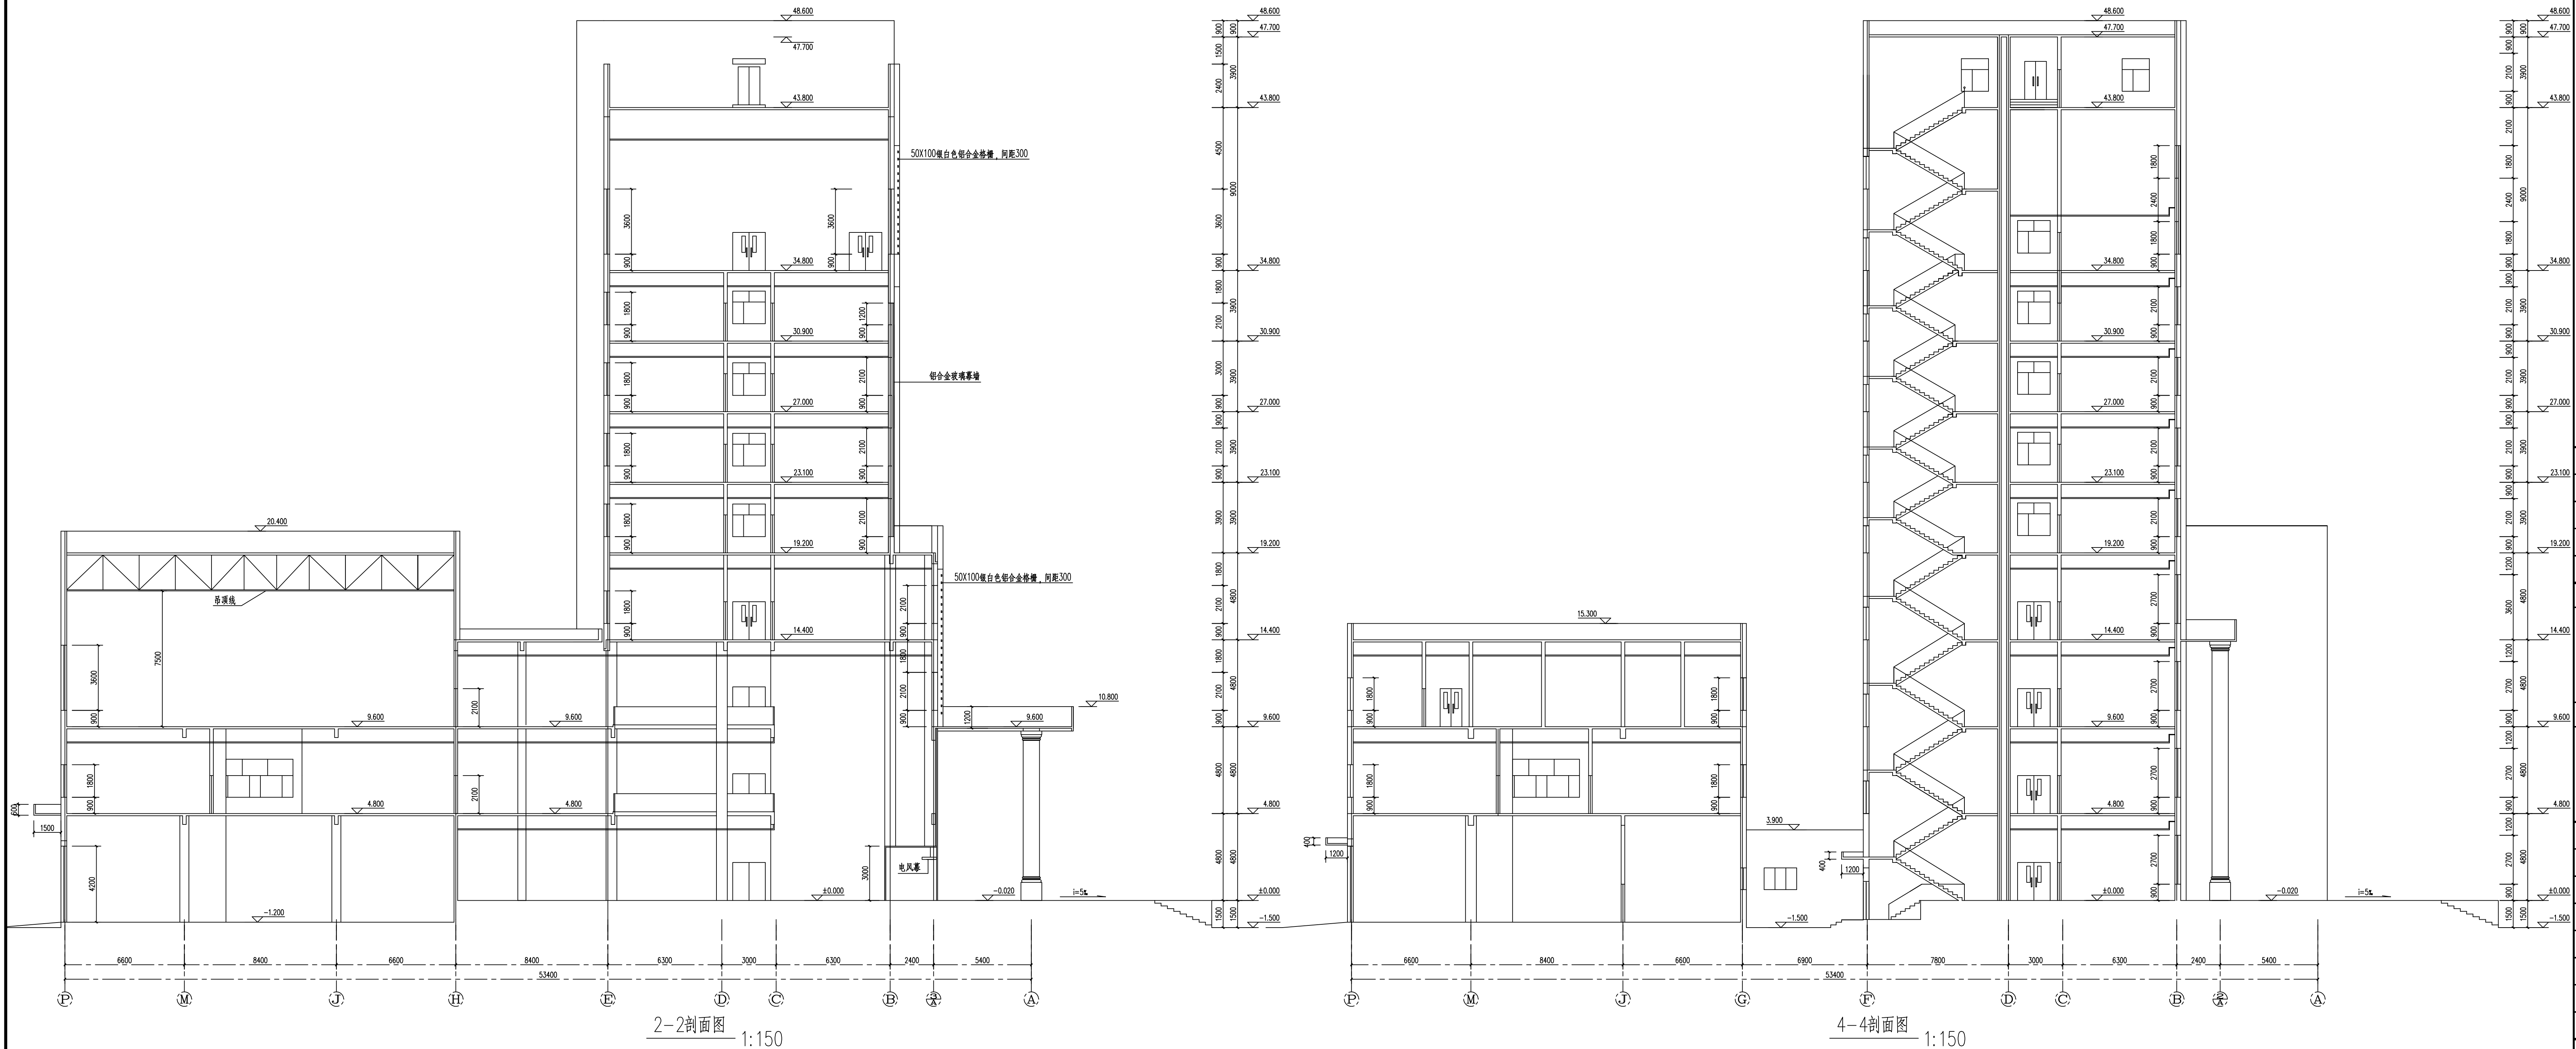

DRIPA
大庆市规划建筑研究院
DAQING RESEARCH INSTITUTE OF PLANNING AND ARCHITECTURE
甲级工程设计证书编号：A123002440
乙级工程设计证书编号：A223002447

版本说明：



专业会签		
总图		建筑
结构		电气
给排水		道路
暖通		园林

注册建筑师章（签字）

注册工程师章（签字）

项目负责	胡建国	胡建国
设计总负责	张鹏	张鹏
技术负责	李静	李静
审定	李静	李静
审核	张鹏	张鹏
专业负责	韩松友	韩松友
校对	吴晓红	吴晓红
设计	胡建国	胡建国

建设单位	让胡路区房产服务中心		
工程名称	让胡路区人民法院安全隐患整治工程		
子项名称			
图纸名称	2-2剖面图 4-4剖面图		
设计阶段	建	图号	建-11
工程编号	JZ-26-65	日期	2026.07

本图不加盖出图专用章无效